


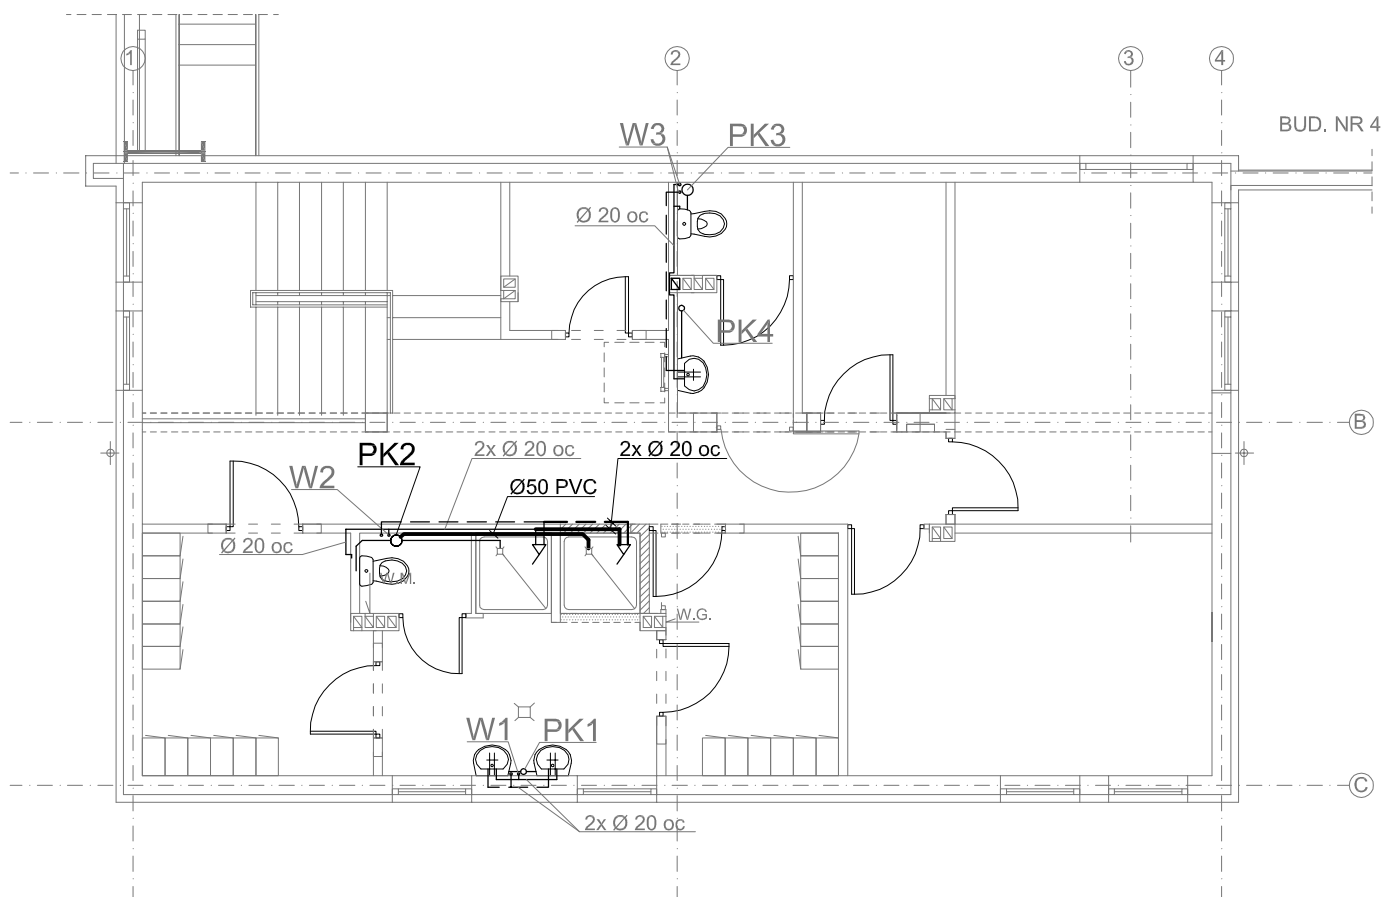

OZNACZENIA

- proj. instalacja kan. sanitarnej
- proj. instalacja wody zimnej
- - proj. instalacja wody ciepłej
- W1,2,3 istn. pion wody zimnej i ciepłej
- PK1,2,3,4 istn. pion kan. sanitarnej

	projektował:	inż. Jan Rzeźnik upr.proj. 725/Gd/82	
	sprawdził:	mgr inż. Wojciech Damps upr. POM/0161/POOS/06	
Etap:	Projekt budowlany.		Branża: Sanit.
Inwestycja:	Połączenie funkcjonalne budynku nr 4a oraz budynku nr 4 wraz z lokalizacją dodatkowego natrysku w budynku nr 4a na terenie ZUO "Stary Las"		Data: 02.13r.
Inwestor:	Zakład Utylizacji Odpadów Komunalnych "Stary Las" sp. z o.o. 83-200 Starogard Gdański Stary Las 9		Skala: 1:100
Temat rys.:	Rzut piętra - podłączenie dodatkowego natrysku		Nr rys.: S-1.