


Kontener stacji zbiorczej nr 2
skala 1:20

6058

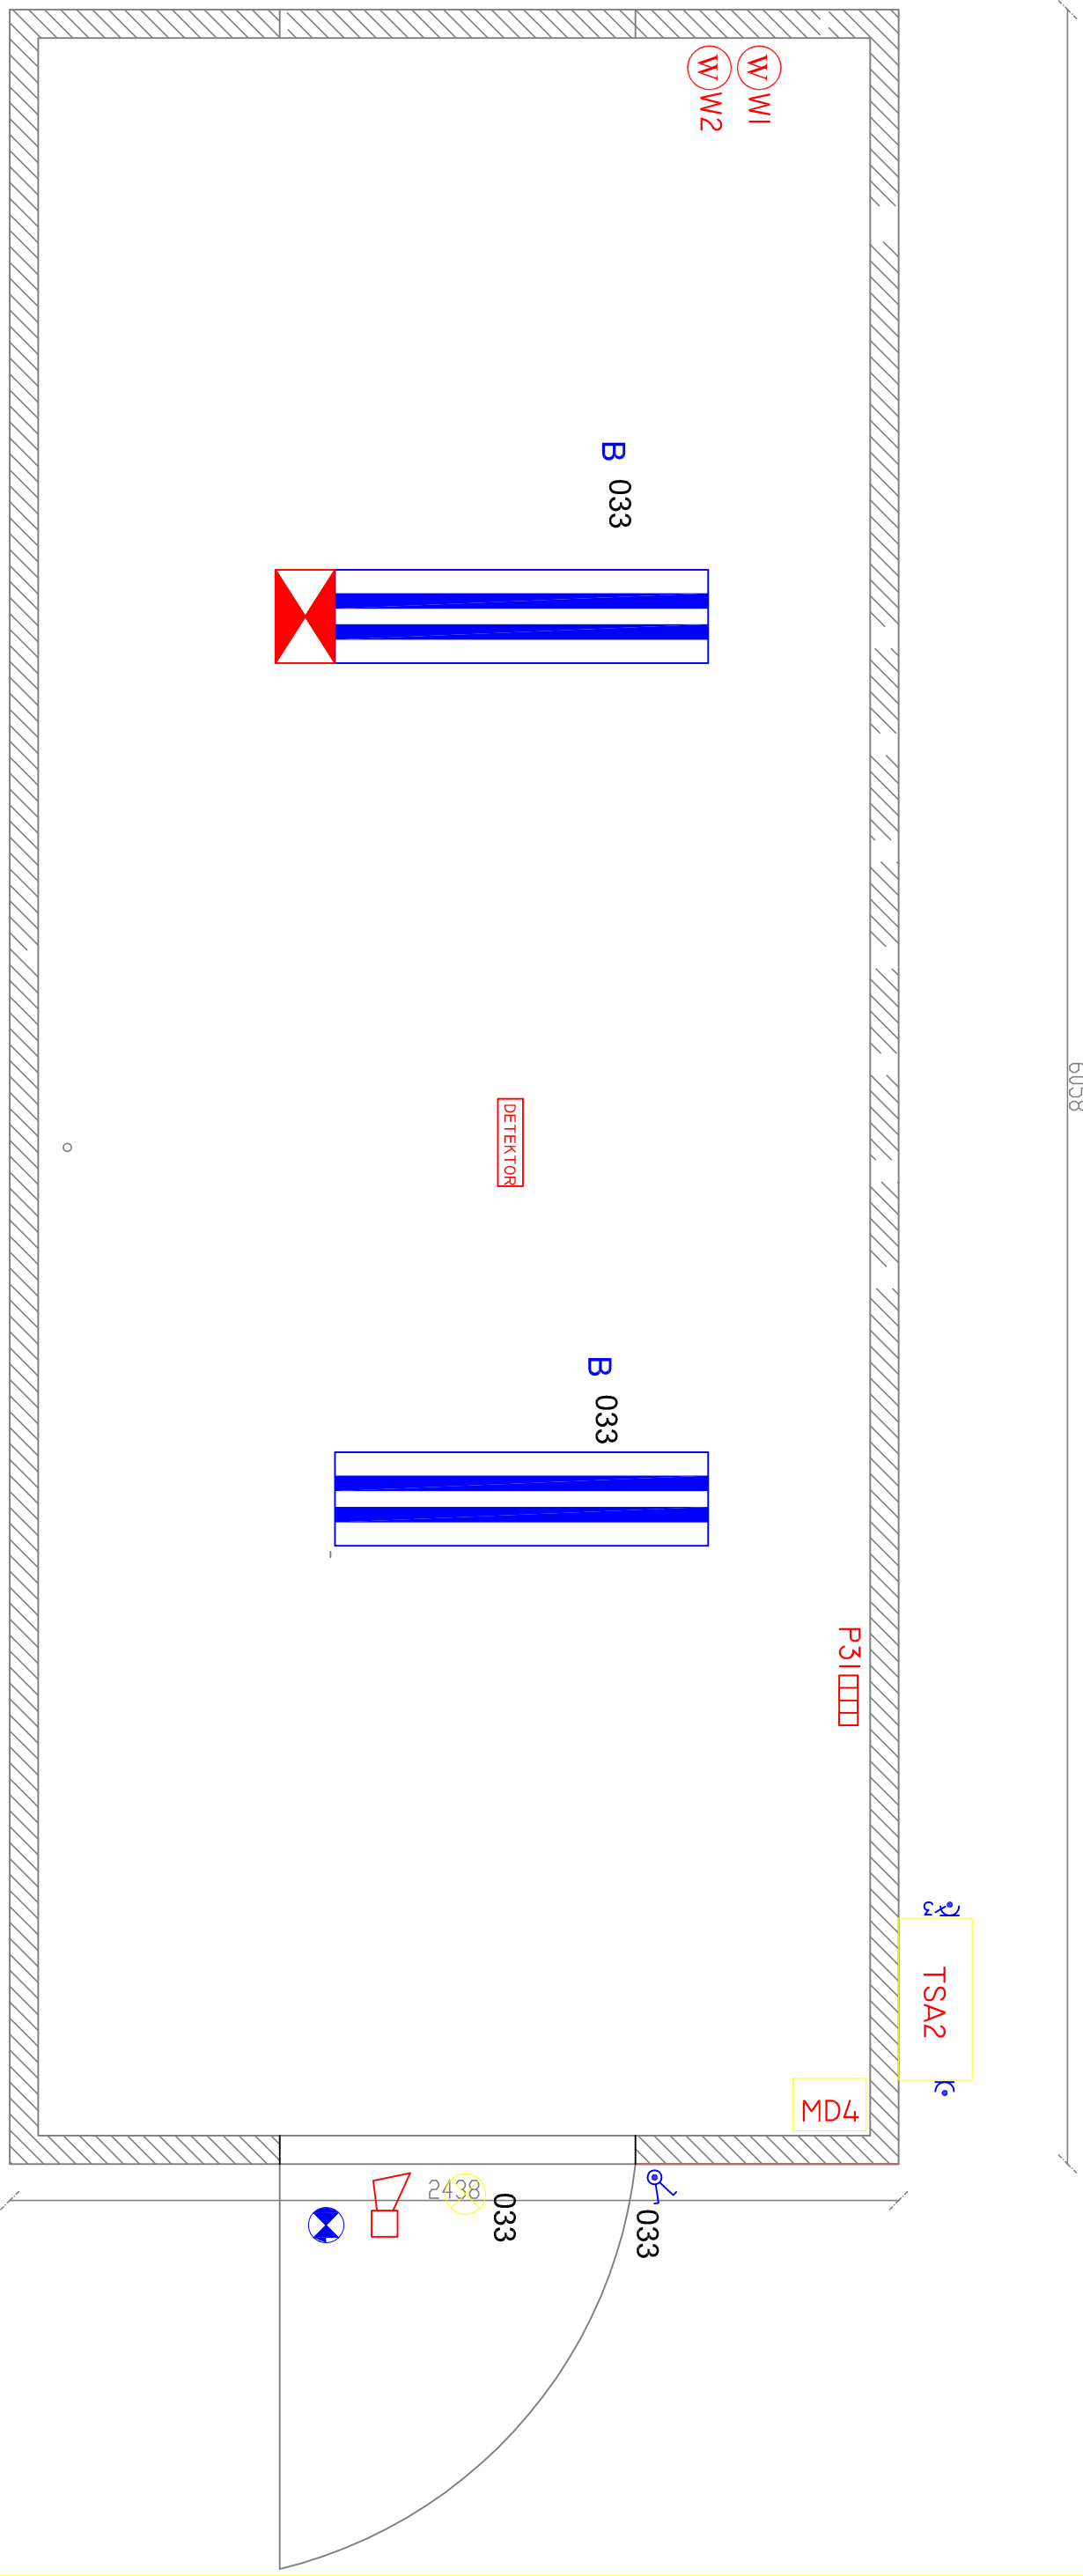

Legenda

 Oprawa świetłkowa wyk. S55 EX , 2x36 W

 SIM PROJEKT			SIM PROJEKT S.C. 84-239 Bolszewo ul.Zbożowa 11 693 813 780, 696 001 694		
INWESTOR	Zakład Utylizacji Odpadów Komunalnych "Stary Las" Sp. z o.o. Stary Las 9, 83-200 Starogard Gdański				
LOKALIZACJA INWESTYCJI	Stary Las 9, 83-200 Starogard Gdański Działka nr 9 obręb Stary Las				
NAZWA DOKUMENTU			Budowa instalacji do zagospodarowania gazu składowiskowego na terenie Zakładu Utylizacji Odpadów Komunalnych (ZUOK) Stary Las		
TREŚĆ RYSUNKU			INSTALACJE ELEKTRYCZNE STACJI nr 2		
BRANŻA			ELEKTRYCZNA		
PROJEKTOWAŁ			Inż. Zbigniew Andriejczak upr. ZGP-III-5301203/79		
SPRAWDZIŁ			Inż. Jacek Andriejczak upr. 62/GU2002		
			DATA		Nr
			06.2018		rys.
			SKALA		E-05
			1:20		