

RZUT BUDYNKU

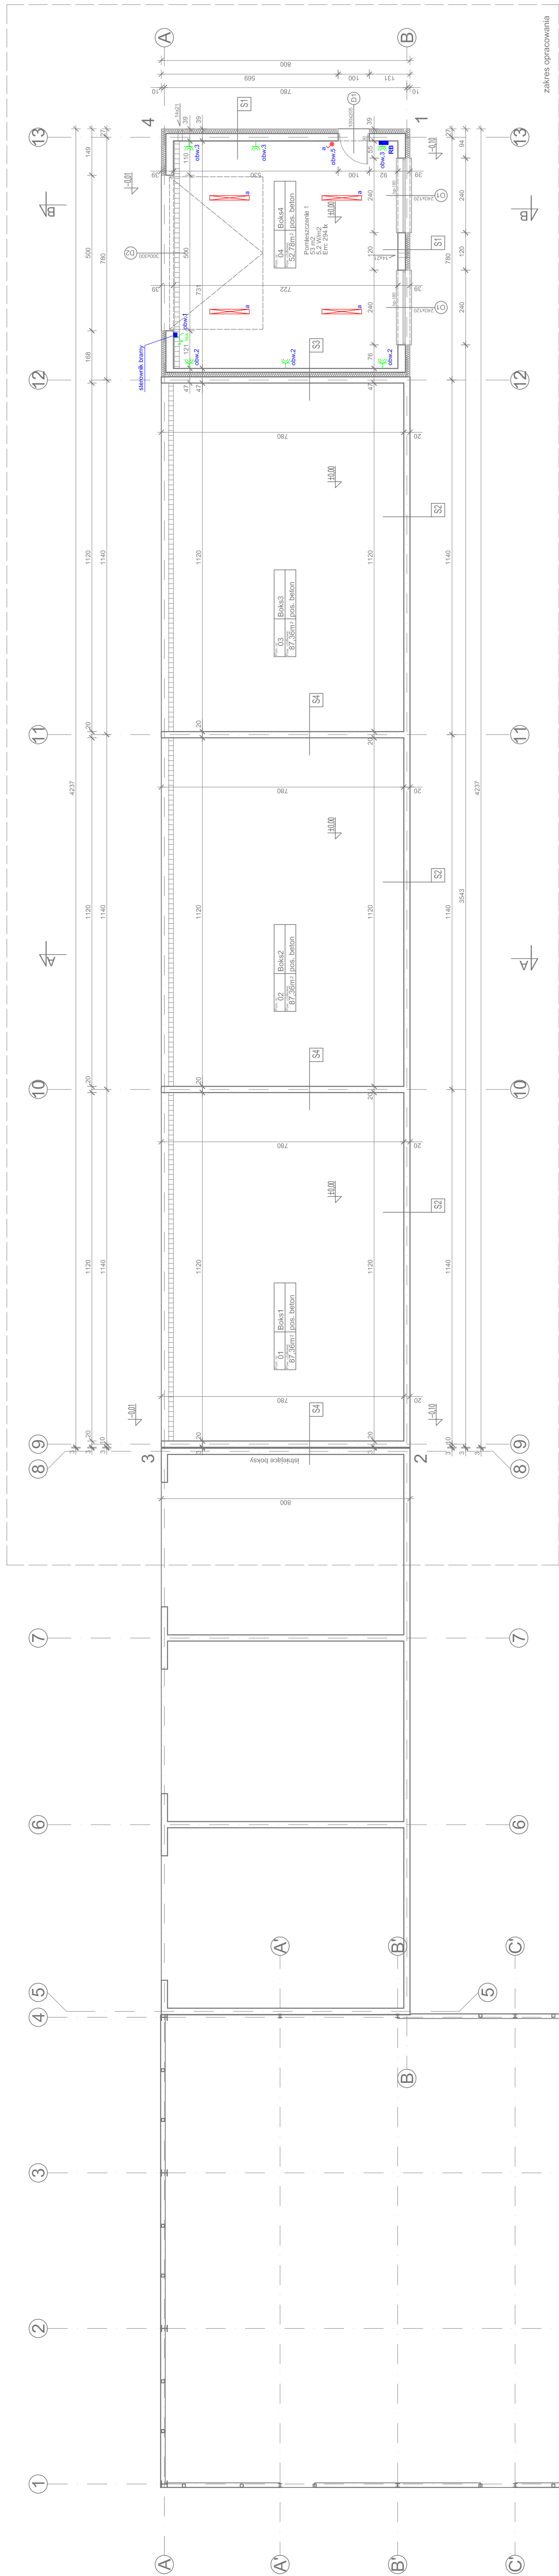


FIGURE 1

-  - oprawa LED 69W IP66 1272mm 2x3000K
-  - łącznik brygoszczelny IP44

 — gniazdo trójfazowe IP44 16A/400V
 — gniazdo brygosczełne IP44 16A/230V
 — rozdzielnica elektryczna IPB5
 — nr obwodu

LEGENDA:

Pom. nr.	Funkcja pomieszczenia:	Pow. użytkowa	Posadzka:
01	Boks1	87,36m ²	betonowa
02	Boks2	87,36m ²	betonowa
03	Boks3	87,36m ²	betonowa
04	Boks4	52,78m ²	betonowa
	SUMA	314,86m ²	

S3	Sciana żelbetowa gr.20cm Styropian gr.15cm Zegła siłkalowa gr.12cm Łynk cementowo-wapienny
S4	Sciana żelbetowa gr.20cm

S2 ynk mineralny cienkowarstwowy
ściana żelbetowa gr.:20cm

51 rnk mineralny cienkowarstwowy
ytoplan gr.15cm
oczki siilkatowe gr.24cm
rnk cementowo-wapienny

BIURO OBSŁUGI BUDOWNICTWA TADEUSZ SZYMBORSKI			INWESTOR Zakład Utylizacji Odpadów Komunalnych "Stary Las" Sp. z o.o. NR 519JKUNJO	
	TEMAT Projekt boksów dla celów sortownic na terenie ZUOK zad. 9. obr. Stary Las w gm. Staregard Gdarski		DATA 11-2017	
PLAN INSTALACJI ELEKTRYCZNYCH				
NAZWA RYS.		SKALA 1:100		
PROJEKTANT inż. Jan Markus Upr. Proj. Nr 219/Gd/2002 w spec. elektrycznej		SPRZĄDZ mgr inż. Jan Brecki Upr. Proj. Nr 119/GD/01 w spec. elektrycznej		
ASYSTENT inż. Krzysztof Czerwinka				