
 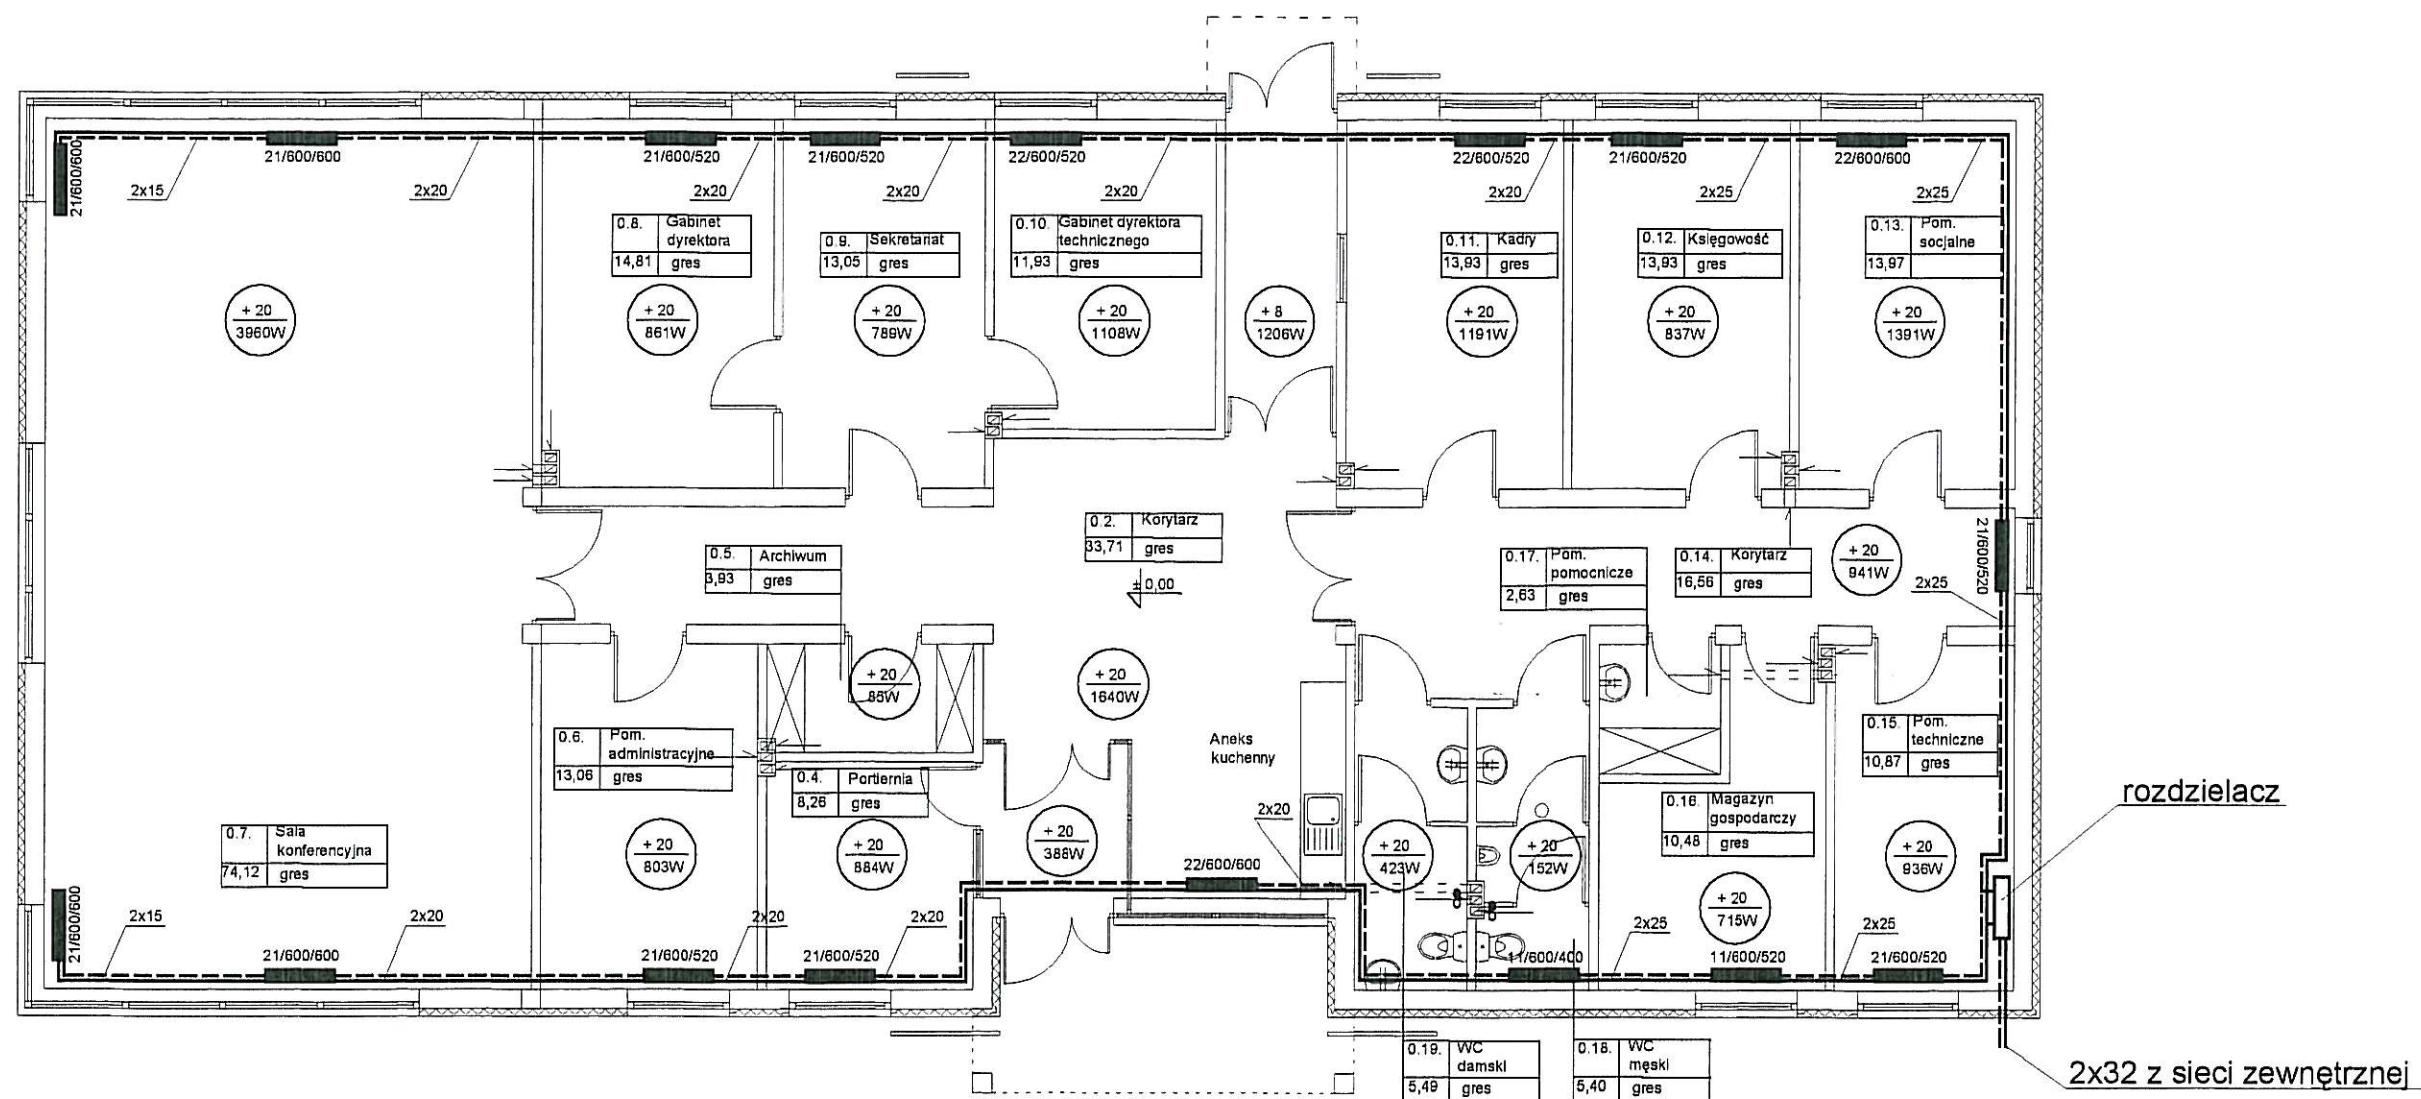
 




- instalacja centralnego ogrzewania
 grzejnik
 wentylator łazienkowy

Inwestor: Gmina Miejska Starogard Gdański 83-200 Starogard Gdański ul. Gdańska 6		Stadium: P.B	Branża: S	Obiekt: Obiekt nr.21 Administracyjny	
Inwestycja: ZAKŁAD UTYLIZACJI ODPADÓW Stary Las wraz z infrastrukturą towarzystwą		Tytuł projektu: Instalacje C.O. i wentylacja			
		Nazwa rys.: Rzut instalacji c.o. i wentylacji w budynku nr.21			
Wykonawca dokumentacji KONSORCJUM:		Projektował: mgr inż. Wojciech Damps inż. Jan Rzeźnik		Upr. nr: 725/Gd/82	 
	Przedsiębiorstwo J. A. T. Sp. z o.o. 80-365 Gdańsk ul. Czarny Dwór 8 A	Sprawdził: mgr inż. Grzegorz Zych		Upr. nr: 4130/Gd/89	
	NORD INVESTMENTS S.A. 80-747 Gdańsk ul. Toruńska 12	Data: 10.12.2004	Skala: 1 : 100	Nr arch. proj.: 1978/2004 t.IV	Nr rys.: S.02