
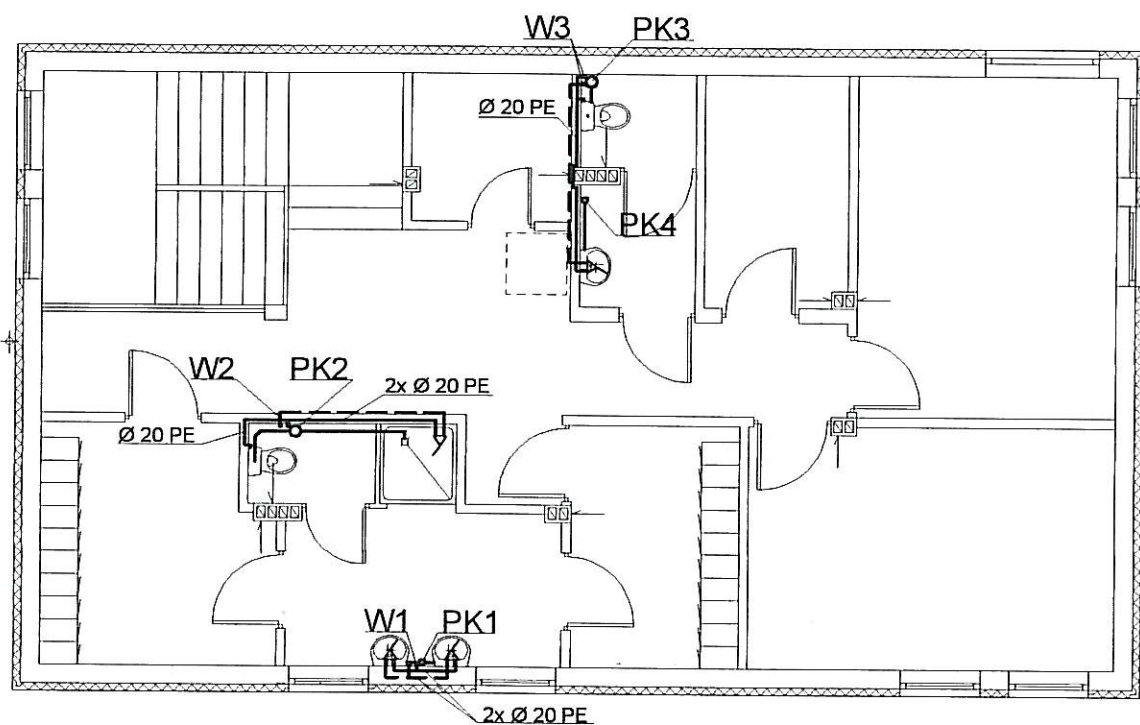


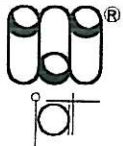

- instalacja kan. sanitarnej
 — instalacja wody zimnej
 - - instalacja wody ciepłej
 W1,2,3 pion wody zimnej i ciepłej
 PK1,2,3 pion kan. sanitarnej

Inwestor: Gmina Miejska Starogard Gdański 83-200 Starogard Gdański ul. Gdańska 6		Stadium: P.B	Branża: S	Obiekt: Obiekt nr.4a Socjalny	
Inwestycja: ZAKŁAD UTYLIZACJI ODPADÓW Stary Las wraz z infrastrukturą towarzystającą		Tytuł projektu: Instalacje wod-kan			
		Nazwa rys.: Rzut instalacji wod-kan w budynku nr.4a - piętro I			
Wykonawca dokumentacji KONSORCJUM:		Projektował: mgr inż. Wojciech Damps inż. Jan Rzeźnik		Upr. nr: 725/Gd/82	
	Przedsiębiorstwo J. A. T. Sp. z o.o. 80-365 Gdańsk ul. Czarny Dwór 8 A	Sprawdził: mgr inż. Grzegorz Zych		Upr. nr: 4130/Gd/89	
	NORD INVESTMENTS S.A. 80-747 Gdańsk ul. Toruńska 12	Data: 10.12.2004	Skala: 1 : 100	Nr arch. proj.: 1978/2004 t.IV	Nr rys: S.06