


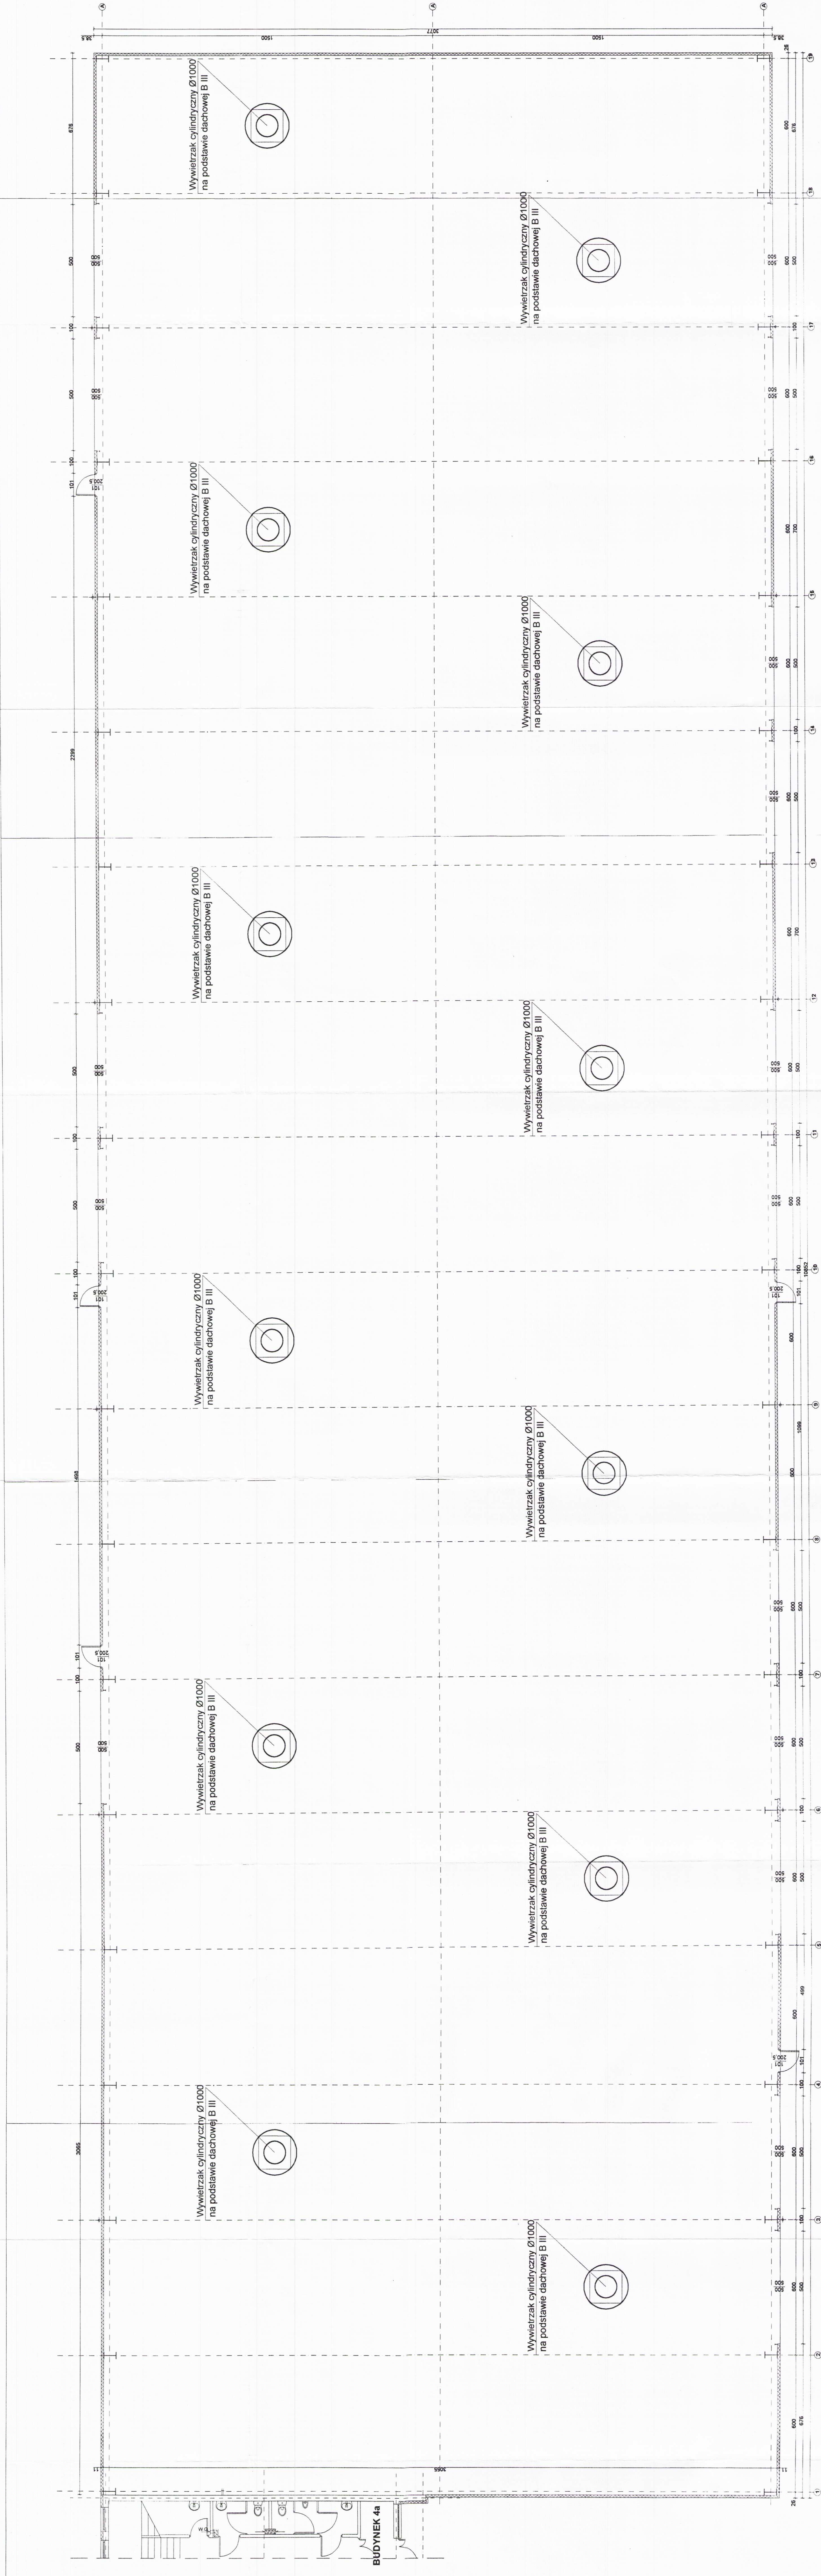

Inwestor: Gmina Miejska Starogard Gdański 83-200 Starogard Gdański ul. Gdańska 6	Stadium: P/B	Branża: S	Objekt: Objekt nr 4 Sortownia	Nazwa rys.: Rzut dachu instalacje wentylacji w budynku nr 4		
				Tytuł projektu: Instalacje c.o. i wentylacja		
Wykonawca dokumentacji KONSORCJUM: Przedsiębiorstwo z o.o. 80-365 Gdańsk ul. Czarny Dzwon 8 A	Projektował: mgr inż. Wojciech Damski			Upr. nr: 725/Gd/02	Upr. nr: 4130/Gd/08	
	Sprawdził: mgr inż. Grzegorz Zych			Upr. nr: 725/Gd/02		
NORD-Inżyniering S.A. 80-712 Gdańsk ul. Trautskilda 12	Data: 10.12.2004			Nr arch. proj.: 1:100	S.15	
	Skala: 1:100			Nr arch. proj.: 1978/2004 t.IV		