


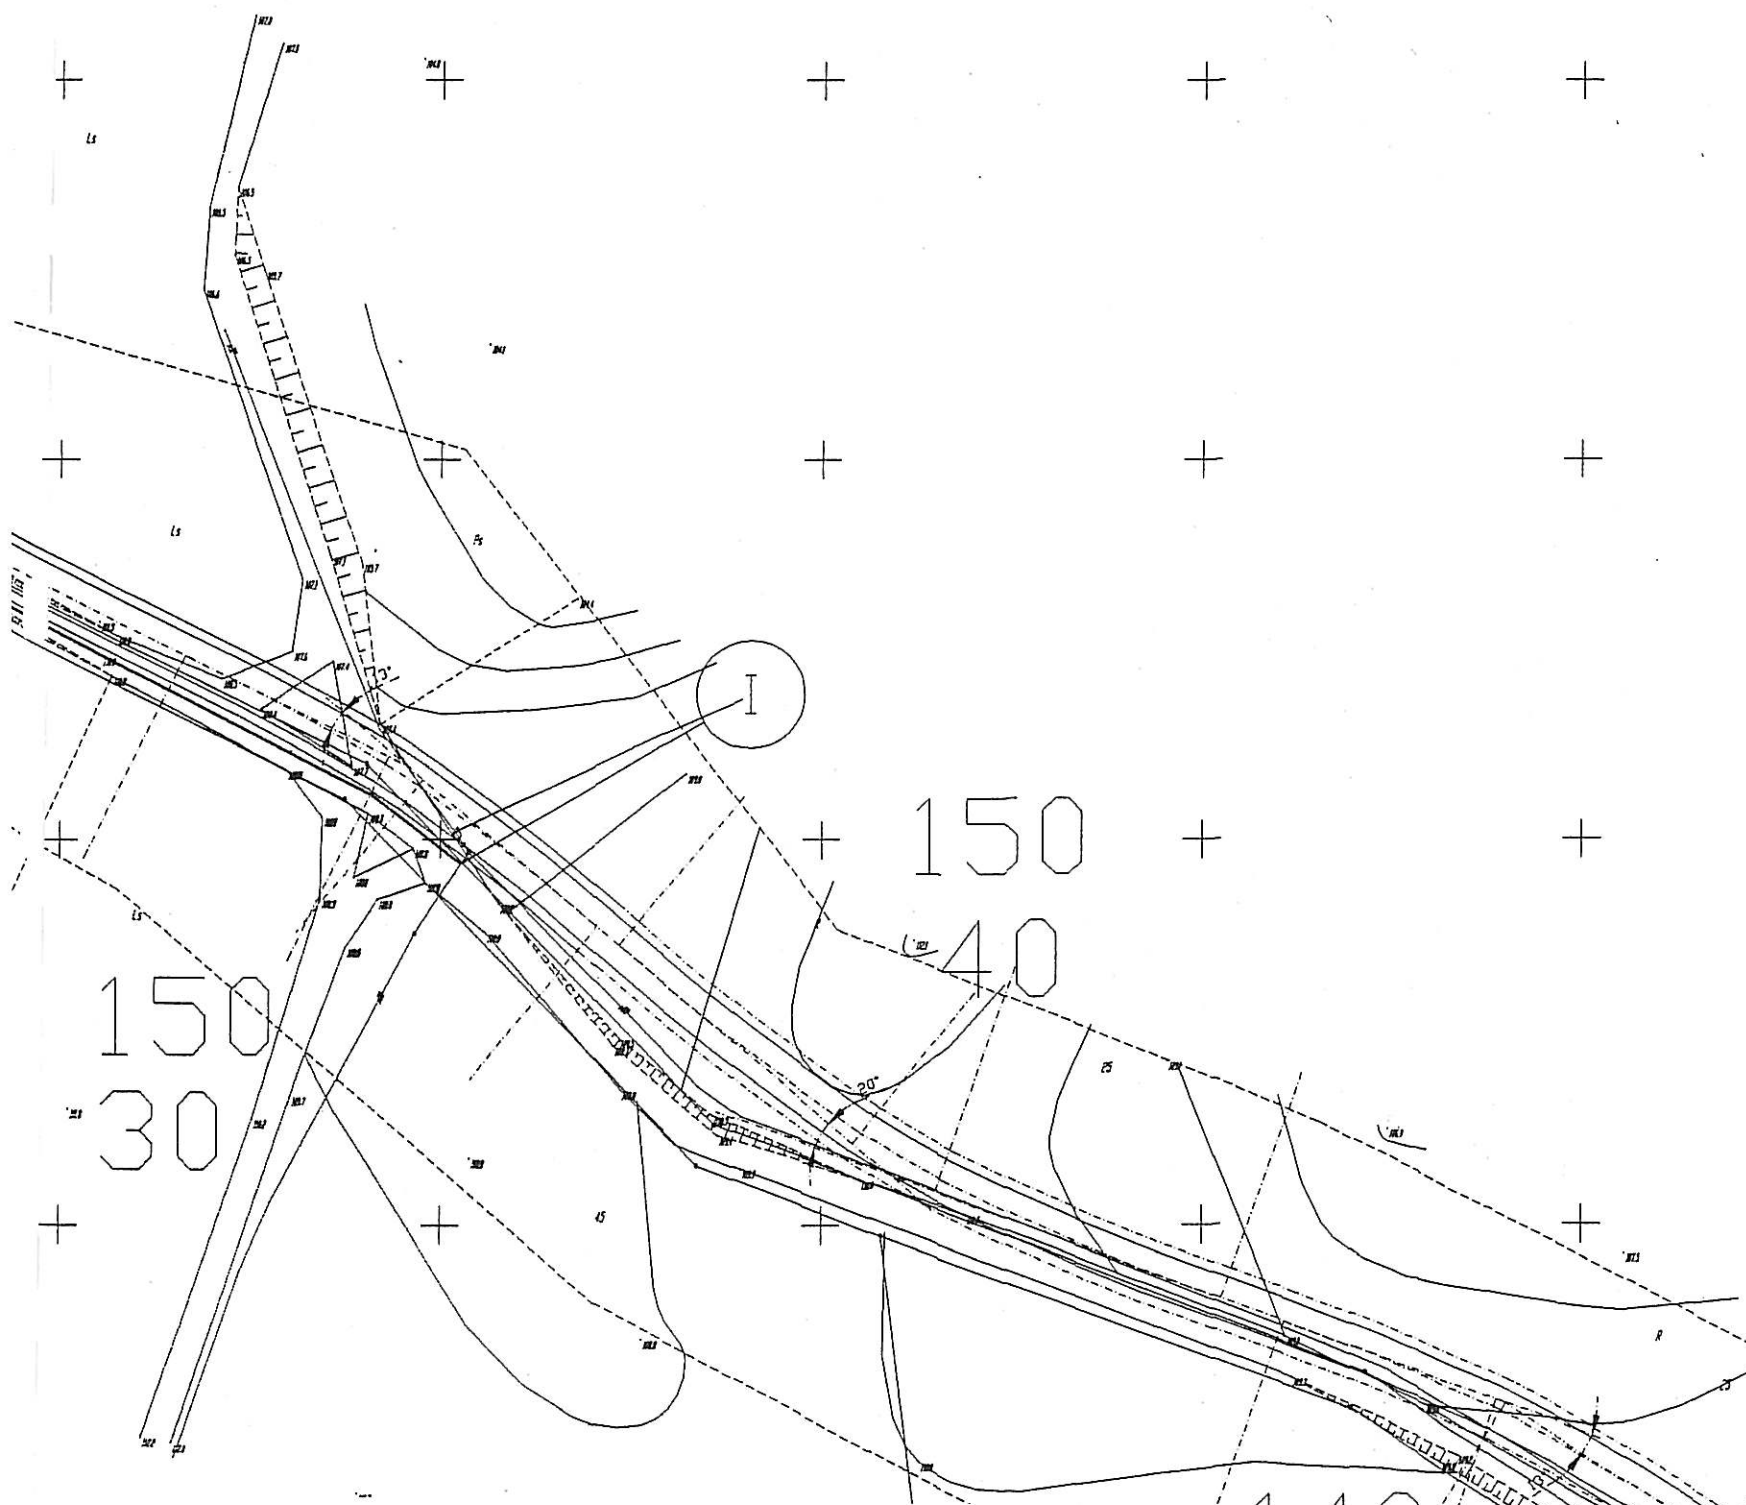

83/2004 23.11.04

zaprojektowano w studium
zgodnie z wodociągowej

nie dotyczy
SIO

23.11.2006.
uzgodnione wg planu zborowej

KIEROWNIK ZADANIA
[Signature]

Inwestor: Gmina Miejska Starogard Gdański 83-200 Starogard Gdański ul. Gdańska 8		Stadium: P.B	Branża: S	Obiekt: Wodociąg	
Inwestycja: ZAKŁAD UTYLIZACJI ODPADÓW w Starym Lesie wraz z infrastrukturą towarzyszącą		Tytuł projektu: PROJEKT BUDOWLANY INFRASTRUKTURA ZEWNĘTRZNA WODOCIĄG			
		Nazwa rysa.: Plan zagospodarowania terenu Sieć wodociągowa			
Wykonawca dokumentacji KONSORCJUM:					
JAT	Przedsiębiorstwo J.A.T. Sp. z o.o. 80-365 Gdańsk ul. Czarny Dwór 8A	Projektował: mgr inż. Wojciech Żwan		Upr. Nr 3739/Gd./88 Upr. Nr 94/Gd./2002	
		Sprawdzający: mgr inż. Adam Papaj		Upr. Nr 1529/EI/90	
NORD- INVESTMENTS-SA	NORD INVESTMENTS S.A. 80-747 Gdańsk ul. Toruńska 12	Data: 10.12.2004	Skala: 1: 1000	Nr arch. proj.: 1978.2004 t. VII	Nr rysunku: WZ. 02

90
30