


OBIEKT Nr1- PORTIERNIA

 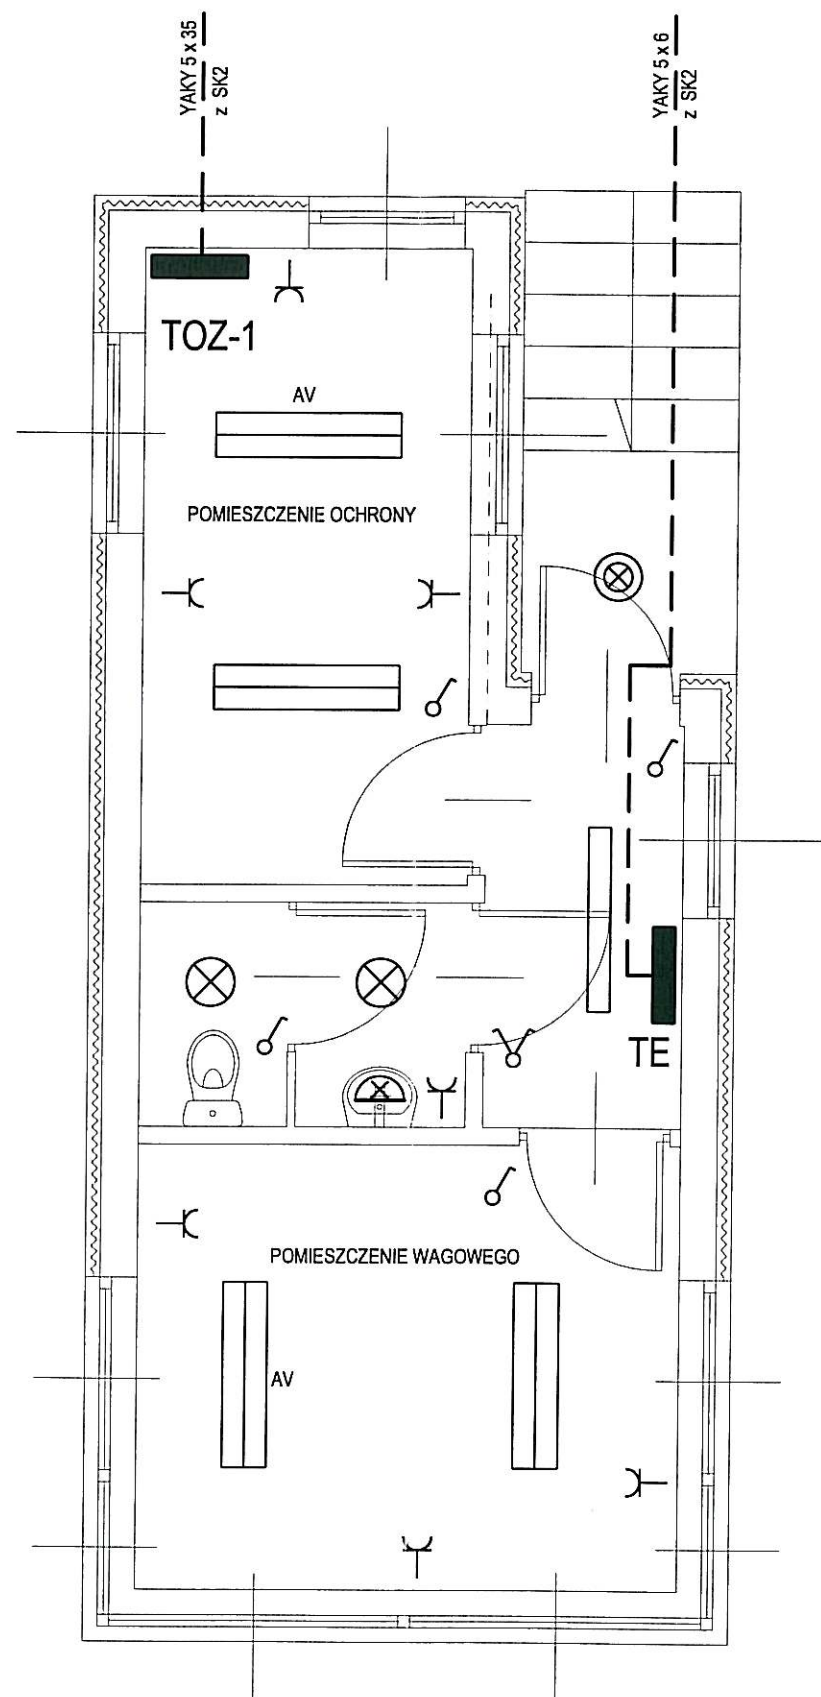


LEGENDA :

- OPRAWA ŚWIETŁÓWKOWA 2 x 36W Z KŁOSZEM MLECZNYM
- OPRAWA ŚWIETŁÓWKOWA 1 x 36W Z KŁOSZEM MLECZNYM
- OPRAWA ŚWIETŁÓWKOWA 2 x 18W ; NASTROPOWA OKRĄGLA ; IP 44 Z KŁOSZEM MLECZNYM
- OPRAWA ŚWIETŁÓWKOWA 2 x 18W ; KINKIET OKRĄGLA ; IP 44 Z KŁOSZEM MLECZNYM
- OPRAWA ŚWIETŁÓWKOWA SZCZELNA 1 x 23W ; KINKIET , OKRĄGLA ; IP 54 Z KŁOSZEM MLECZNYM
- GNIAZDO WTYKOWE 230V/10A ; POJEDYNCZE
- GNIAZDO WTYKOWE 230V/10A (ZASILANIE KOMPUTERÓW) CZERWONE, Z BLOKADĄ ; POJEDYNCZE
- GNIAZDO WTYKOWE 230V/10A ; PODWÓJNE
- WYŁACZNIK OŚWIETLENIOWY PODWÓJNY
- WYŁACZNIK OŚWIETLENIOWY POJEDYNCZY
- TE TABLICA INSTALACJI ELEKTRYCZNEJ
- TOZ-1 TABLICA OŚWIETLENIA ZEWNĘTRZNEGO
- AV OPRAWA OŚWIETLENIA AWARYJNEGO Z WŁASNYM ŹRÓDŁEM ZASILANIA (INWERTER) t = 2godz.

UWAGI :

1. INSTALACJE OŚWIETLENIOWE WYKONANE BĘDĄ PRZEWODEM YDY₂₀ 3 x 1,5
2. INSTALACJA GNIAZD WTYKOWYCH WYKONANA BĘDZIE PRZEWODEM YDY₂₀ 3 x 2,5
3. INSTALACJĘ ELEKTRYCZNĄ ZAPROJEKTOWANO JAKO WTYNKOWĄ .
4. W POMIESZCZENIACH O ZWIĘKSZONEJ WILGOTNOŚCI (ŁAZIENKI, W-C) STOSOWANY BĘDZIE OSPRZĘT min IP44 ,SZCZELNY

Inwestor: Gmina Miejska Starogard Gdański 83-200 Starogard Gdański ul. Gdańska 6		Stadium: P.B	Branża: E	Obiekt: 1 - PORTIERNIA	
Inwestycja: ZAKŁAD UTYLIZACJI ODPADÓW Stary Las wraz z infrastrukturą towarzystwą		Tytuł projektu: INSTALACJE ELEKTRYCZNE			
		Nazwa rys.: PLAN INSTALACJI 1 - PORTIERNIA			
Wykonawca dokumentacji KONSORCJUM:		Projektował: inż. Wojciech Nawrocki		Upr. nr: 282/Gd/73	
 Przedsiębiorstwo J. A. T. Sp. z o.o. 80-365 Gdańsk ul. Czarny Dwór 8 A		Sprawdził: mgr inż. Bogdan Wilczyński		Upr. nr: 5743/Gd/94	
 NORD INVESTMENTS S.A. 80-747 Gdańsk ul. Toruńska 12		Data: 10.11.2004	Skala: 1 : 50	Nr arch. proj.: 1978/2004 t.V	Nr rys.: E0.1