


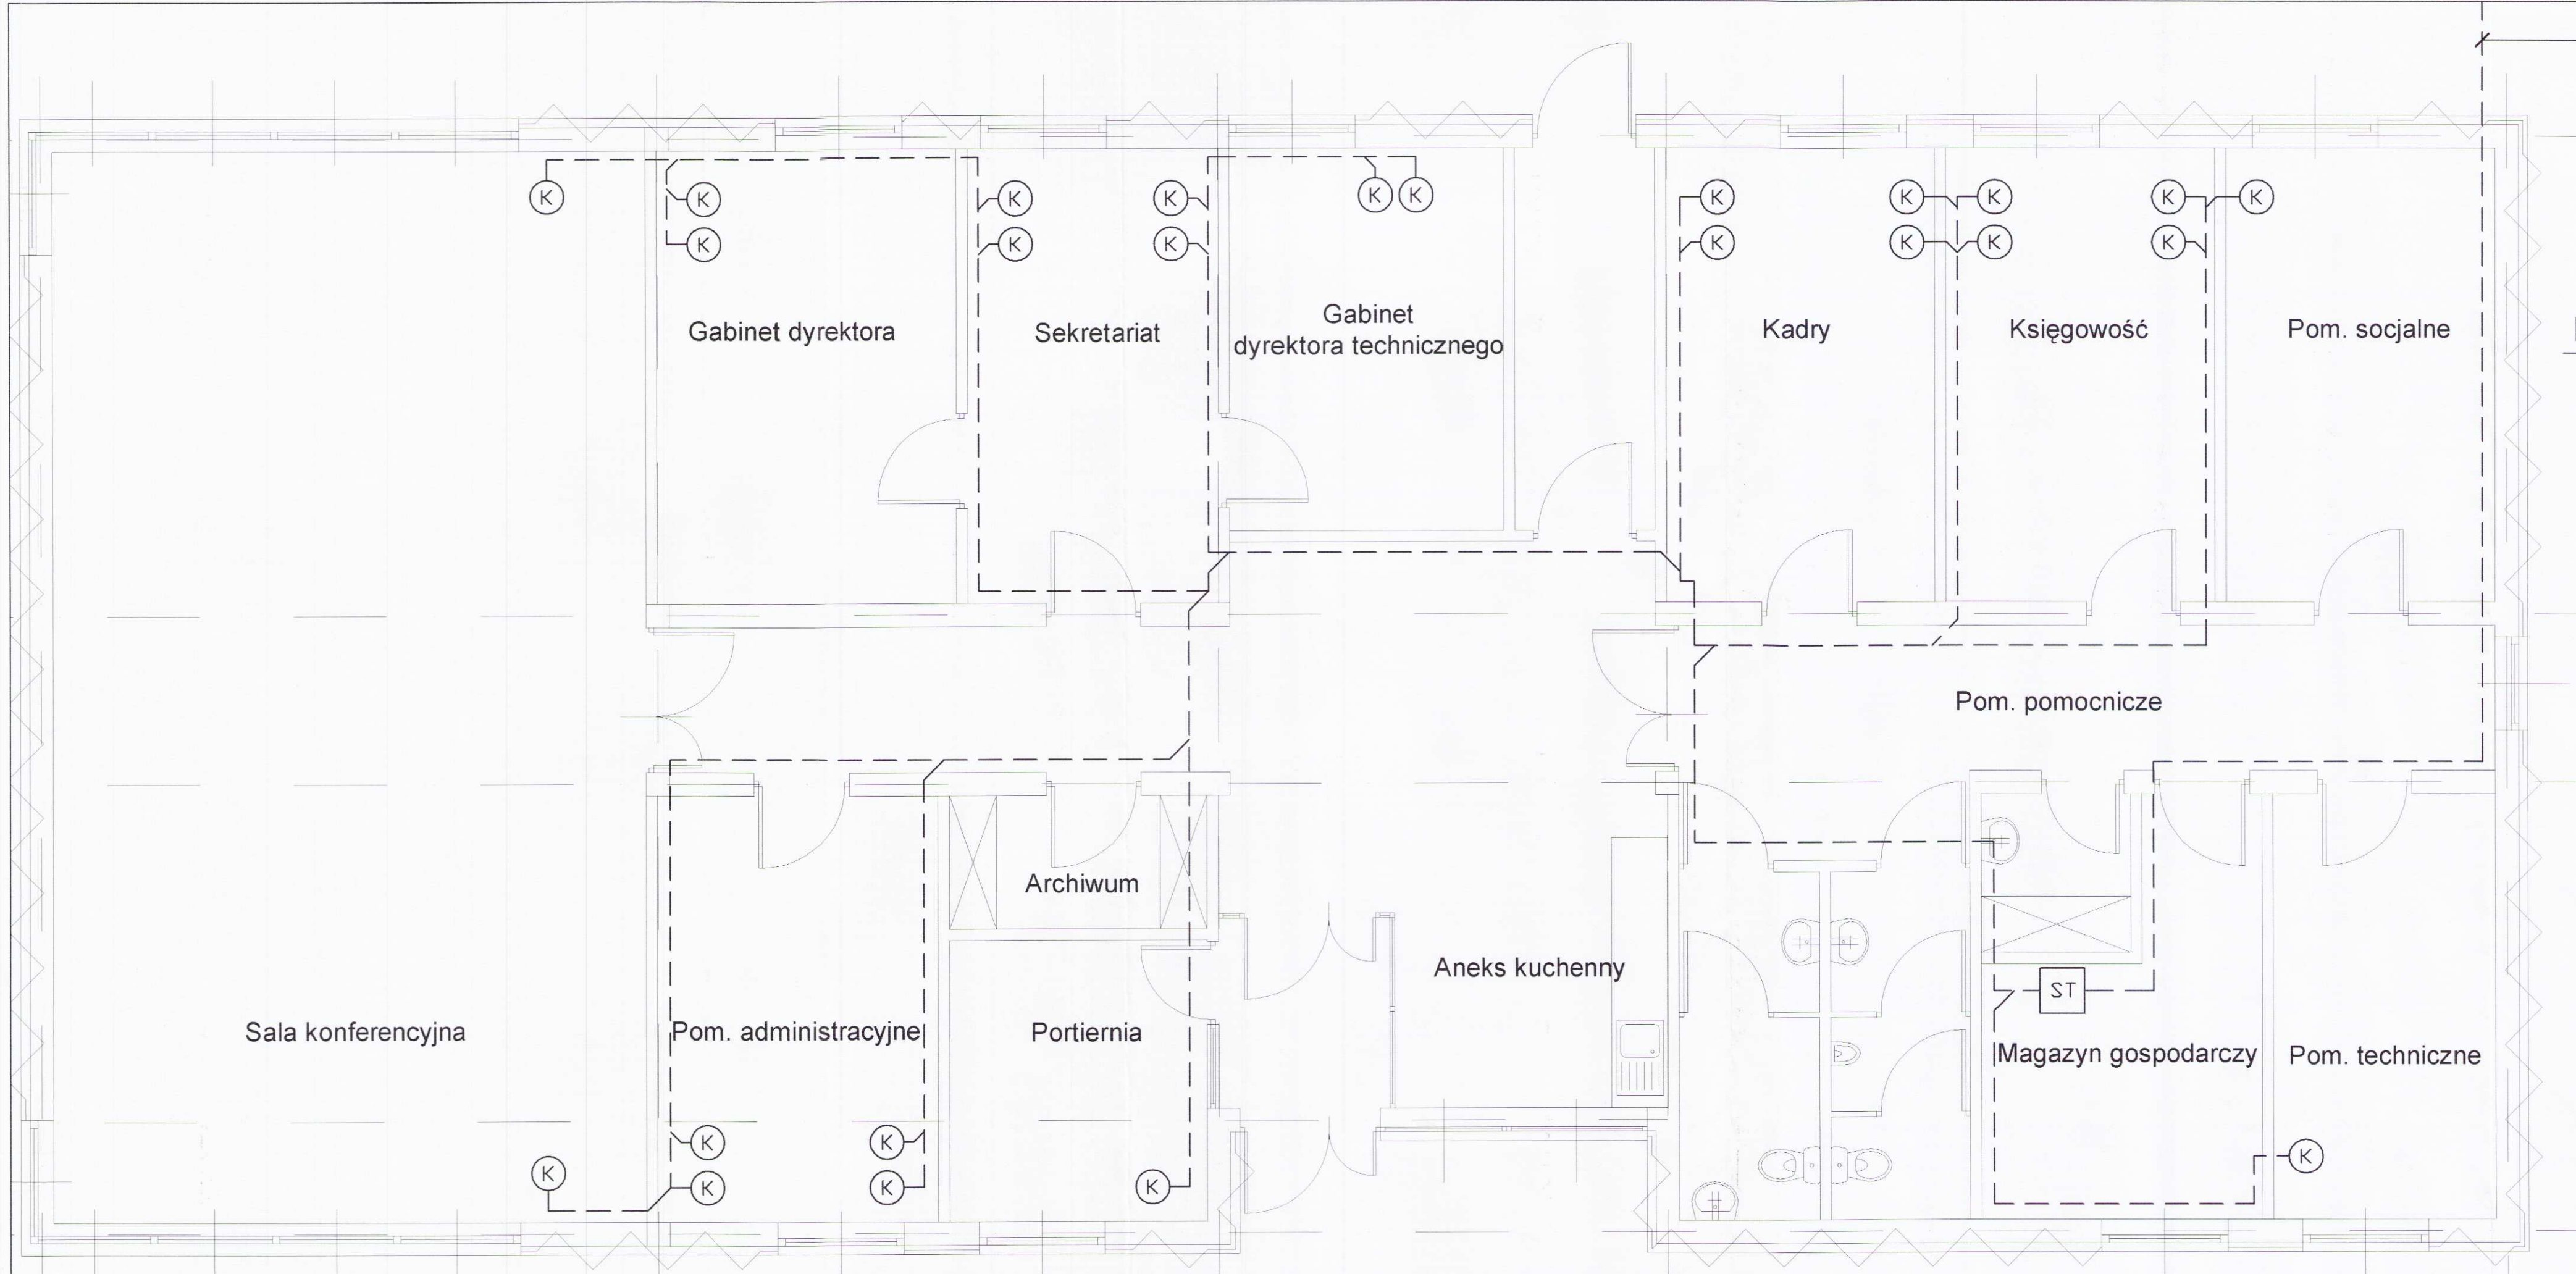


Miejsce wprowadzenia
kabli teletechnicznych
sieci wewnętrzzakładowej

OZNACZENIA:

- - kable UTP 4x2x0,5 kat. 5e
- (K) - wypust 2 x RJ 45 kat. 5e okablowania strukturalnego
- ST - szafa okablowania strukturalnego
+ telefoniczna centrala abonencka
z przełącznicą główną

RZUT PRZYZIEMIA

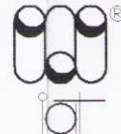Inwestor: Gmina Miejska Starogard Gdański 83-200 Starogard Gdański ul. Gdańska 6		Stadium: P.B.	Branża: T	Obiekt: Nr 21 - OBIEKT ADMINISTRACYJNY	
Inwestycja: ZAKŁAD UTYLIZACJI ODPADÓW STARY LAS wraz z infrastrukturą towarzyszącą		Tytuł projektu: INSTALACJE ELEKTRYCZNE I TELETECHNICZNE			
		Nazwa rys.: PLAN INSTALACJI TELETECHNICZNYCH			
Wykonawca dokumentacji KONSORCJUM:		Projektował: mgr inż. Ryszard Zienkiewicz		Upr. nr: 0725/97/U	
	Przedsiębiorstwo J. A. T. Sp. z o.o. 80-365 Gdańsk ul. Czarny Dwór 8 A	Sprawdził: inż. Andrzej Adamski		Upr. nr: 0744/97/U	
 NORD-Investments S.A.	NORD INVESTMENTS S.A. 80-747 Gdańsk ul. Toruńska 12	Data: 10.12.2004	Skala: 1 : 50	Nr arch. proj.: 1978/2004 t. V	Nr rys.: TT.05