


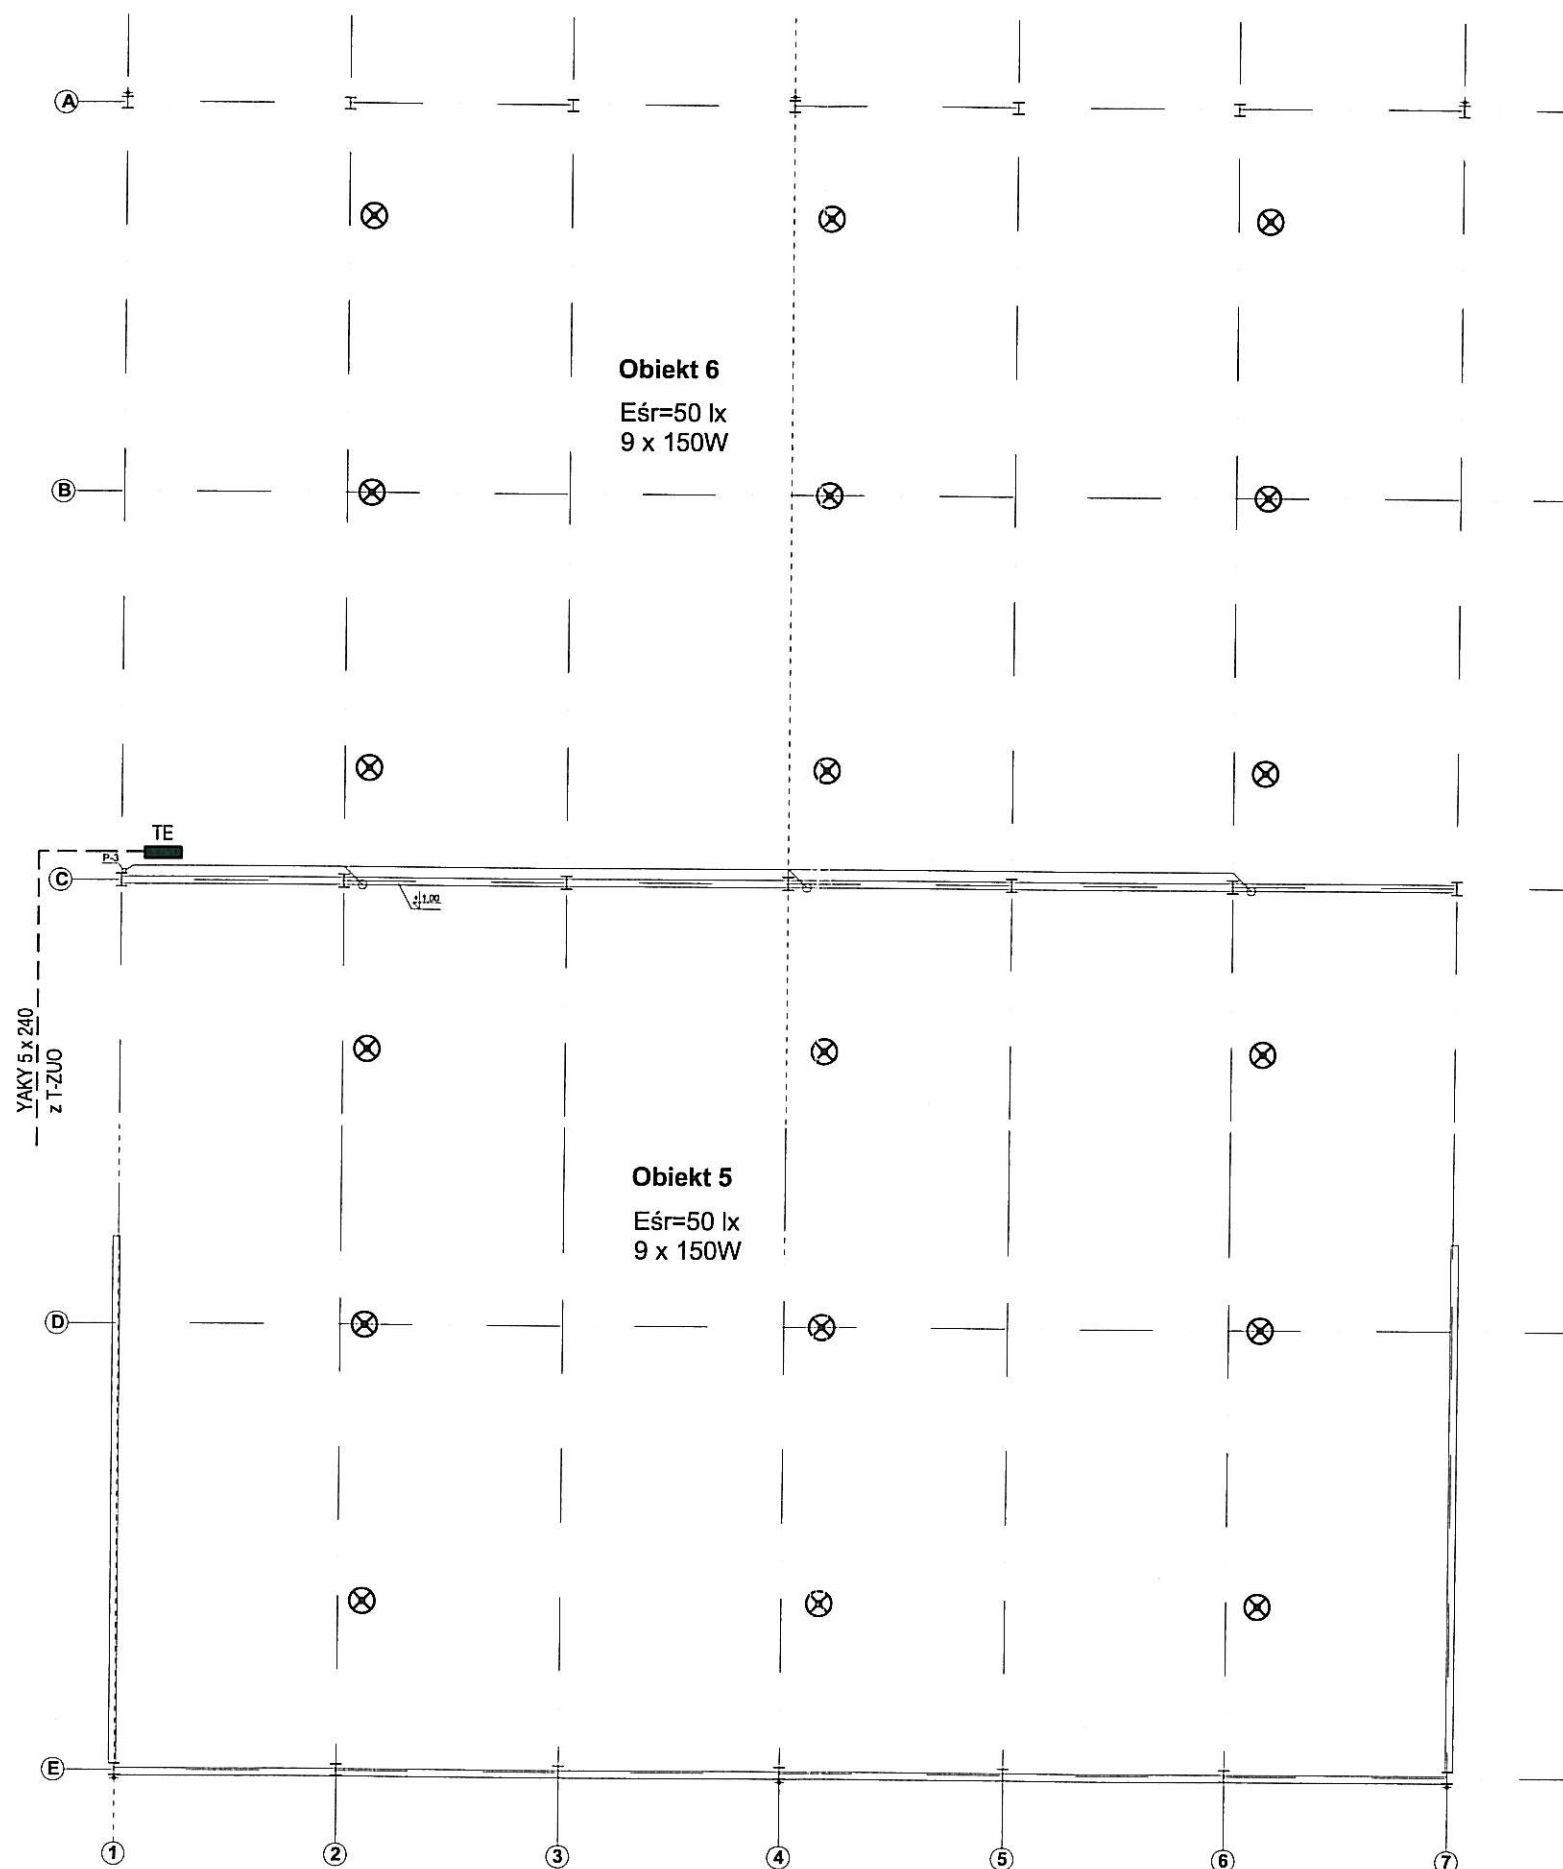

Obiekt 6
Eśr=50 lx
9 x 150W

Obiekt 5
Eśr=50 lx
9 x 150W

 
Obiekt nr 5 i 6
Skala 1:200

LEGENDA :

- ⊗ OPRAWA RTĘCIOWA 150W SZCZELNA ,
- TE ROZDZIELNICA ZASILAJACA INSTALACJE OBIEKTU 5,6

UWAGI :

1. INSTALACJA OSWIETLENIOWA WYKONANA BĘDZIE PRZEWODEM YDYżo 3 x 2,5 , OSPRZET SZCZELNY
2. PRZEWODY UKŁADANE BĘDĄ W KORYTKU KABLOWYM.

Inwestor: Gmina Miejska Starogard Gdański 83-200 Starogard Gdański ul. Gdańska 6		Stadium: P.B	Branża: E	Obiekt: 5,6 - WIATA PRZYJĘCIA ODPADÓW ORGANICZNYCH	
Inwestycja: ZAKŁAD UTYLIZACJI ODPADÓW Stary Las wraz z infrastrukturą towarzyszącą		Tytuł projektu: INSTALACJE ELEKTRYCZNE			
		Nazwa rys.: PLAN INSTALACJI 5,6 - WIATA ODPADÓW ORGANICZNYCH			
Wykonawca dokumentacji KONSORCJUM:		Projektował: inż. Wojciech Nawrocki		Upr. nr: 282/Gd/73	
	Przedsiębiorstwo J. A. T. Sp. z o.o. 80-365 Gdańsk ul. Czarny Dwór 8 A	Sprawdził: mgr inż. Bogdan Wilczyński		Upr. nr: 5743/Gd/94	
	NORD INVESTMENTS S.A. 80-747 Gdańsk ul. Toruńska 12	Data: 10.11.2004	Skala: 1 : 200	Nr arch. proj.: 1978/2004 t.V	Nr rys: E0.5