


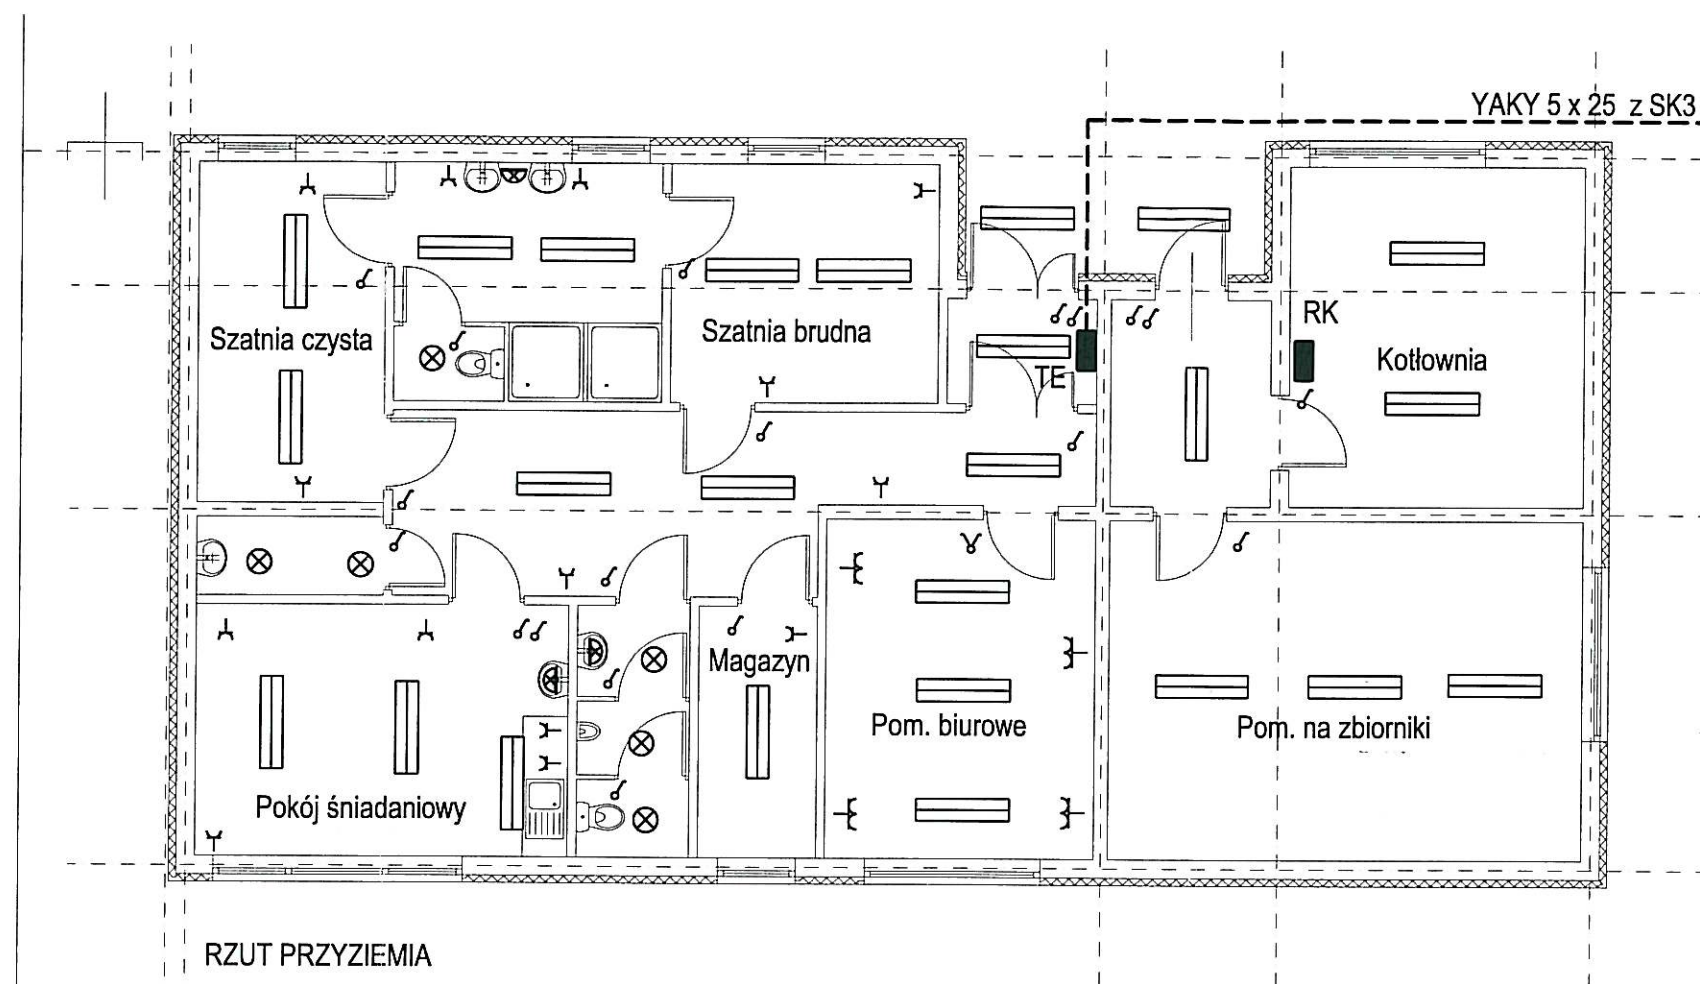


LEGENDA :

	OPRAWA ŚWIE TLÓWKOWA 2 x 36W Z KŁOSZEM MLECZNYM
	OPRAWA ŚWIE TLÓWKOWA 2 x 18W ; NASTROPOWA OKRĄGLA ; IP 44 Z KŁOSZEM MLECZNYM
	OPRAWA ŚWIE TLÓWKOWA 2 x 18W ; KINKIET OKRĄGLA ; IP 44 Z KŁOSZEM MLECZNYM
	GNI AZDO WTYKOWE 230V/10A ; POJEDYNCZE
	GNI AZDO WTYKOWE 230V/10A (ZASILANIE KOMPUTERÓW) CZERWONE, Z BLOKADĄ ; POJEDYNCZE
	GNI AZDO WTYKOWE 230V/10A ; PODWÓJNE
	WYŁACZNIK OSWIE TLENIOWY PODWÓJNY
	WYŁACZNIK OSWIE TLENIOWY POJEDYNCZY
AV	OPRAWA OŚWIE TLANIA AWARYJNEGO Z WŁASNĄ ŹRÓDŁEM ZASILANIA (INWERTER) t = 2godz.
TE	TABLICA INSTALACJI ELEKTRYCZNEJ

UWAGI :

1. INSTALACJE OSWIE TLENIOWE WYKONANE BĘDĄ PRZEWODEM YDY₂₀ 3 x 1,5
2. INSTALACJA GNI AZD WTYKOWYCH WYKONANA BĘDZIE PRZEWODEM YDY₂₀ 3 x 2,5
3. INSTALACJĘ ELEKTRYCZNĄ ZAPROJEKTOWANO JAKO WTYNKOWĄ.
4. W POMIESZCZENIACH O ZWIĘKSZONEJ WILGOTNOŚCI (ŁAZIENKI, W-C) STOSOWANY BĘDZIE OSPRZĘT min IP44 , SZCZELNY

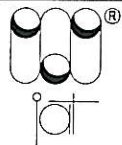Inwestor: Gmina Miejska Starogard Gdański 83-200 Starogard Gdański ul. Gdańska 6		Stadium: P.B	Branża: E	Obiekt: 13 - BUDYNEK SOCJALNY DLA PRACOWNIKÓW	
Inwestycja: ZAKŁAD UTYLIZACJI ODPADÓW Stary Las wraz z infrastrukturą towarzyszącą		Tytuł projektu: INSTALACJE ELEKTRYCZNE			
		Nazwa rys.: PLAN INSTALACJI 13 - BUDYNEK SOCJALNY DLA PRACOWNIKÓW			
Wykonawca dokumentacji KONSORCJUM:		Projektował: inż. Wojciech Nawrocki		Upr. nr: 282/Gd/73	
	Przedsiębiorstwo J. A. T. Sp. z o.o. 80-365 Gdańsk ul. Czarny Dwór 8 A	Sprawdził: mgr inż. Bogdan Wilczyński		Upr. nr: 5743/Gd/94	
	NORD INVESTMENTS S.A. 80-747 Gdańsk ul. Toruńska 12	Data: 10.11.2004	Skala: 1 : 100	Nr arch. proj.: 1978/2004 t.V	Nr rys.: E0.9