


 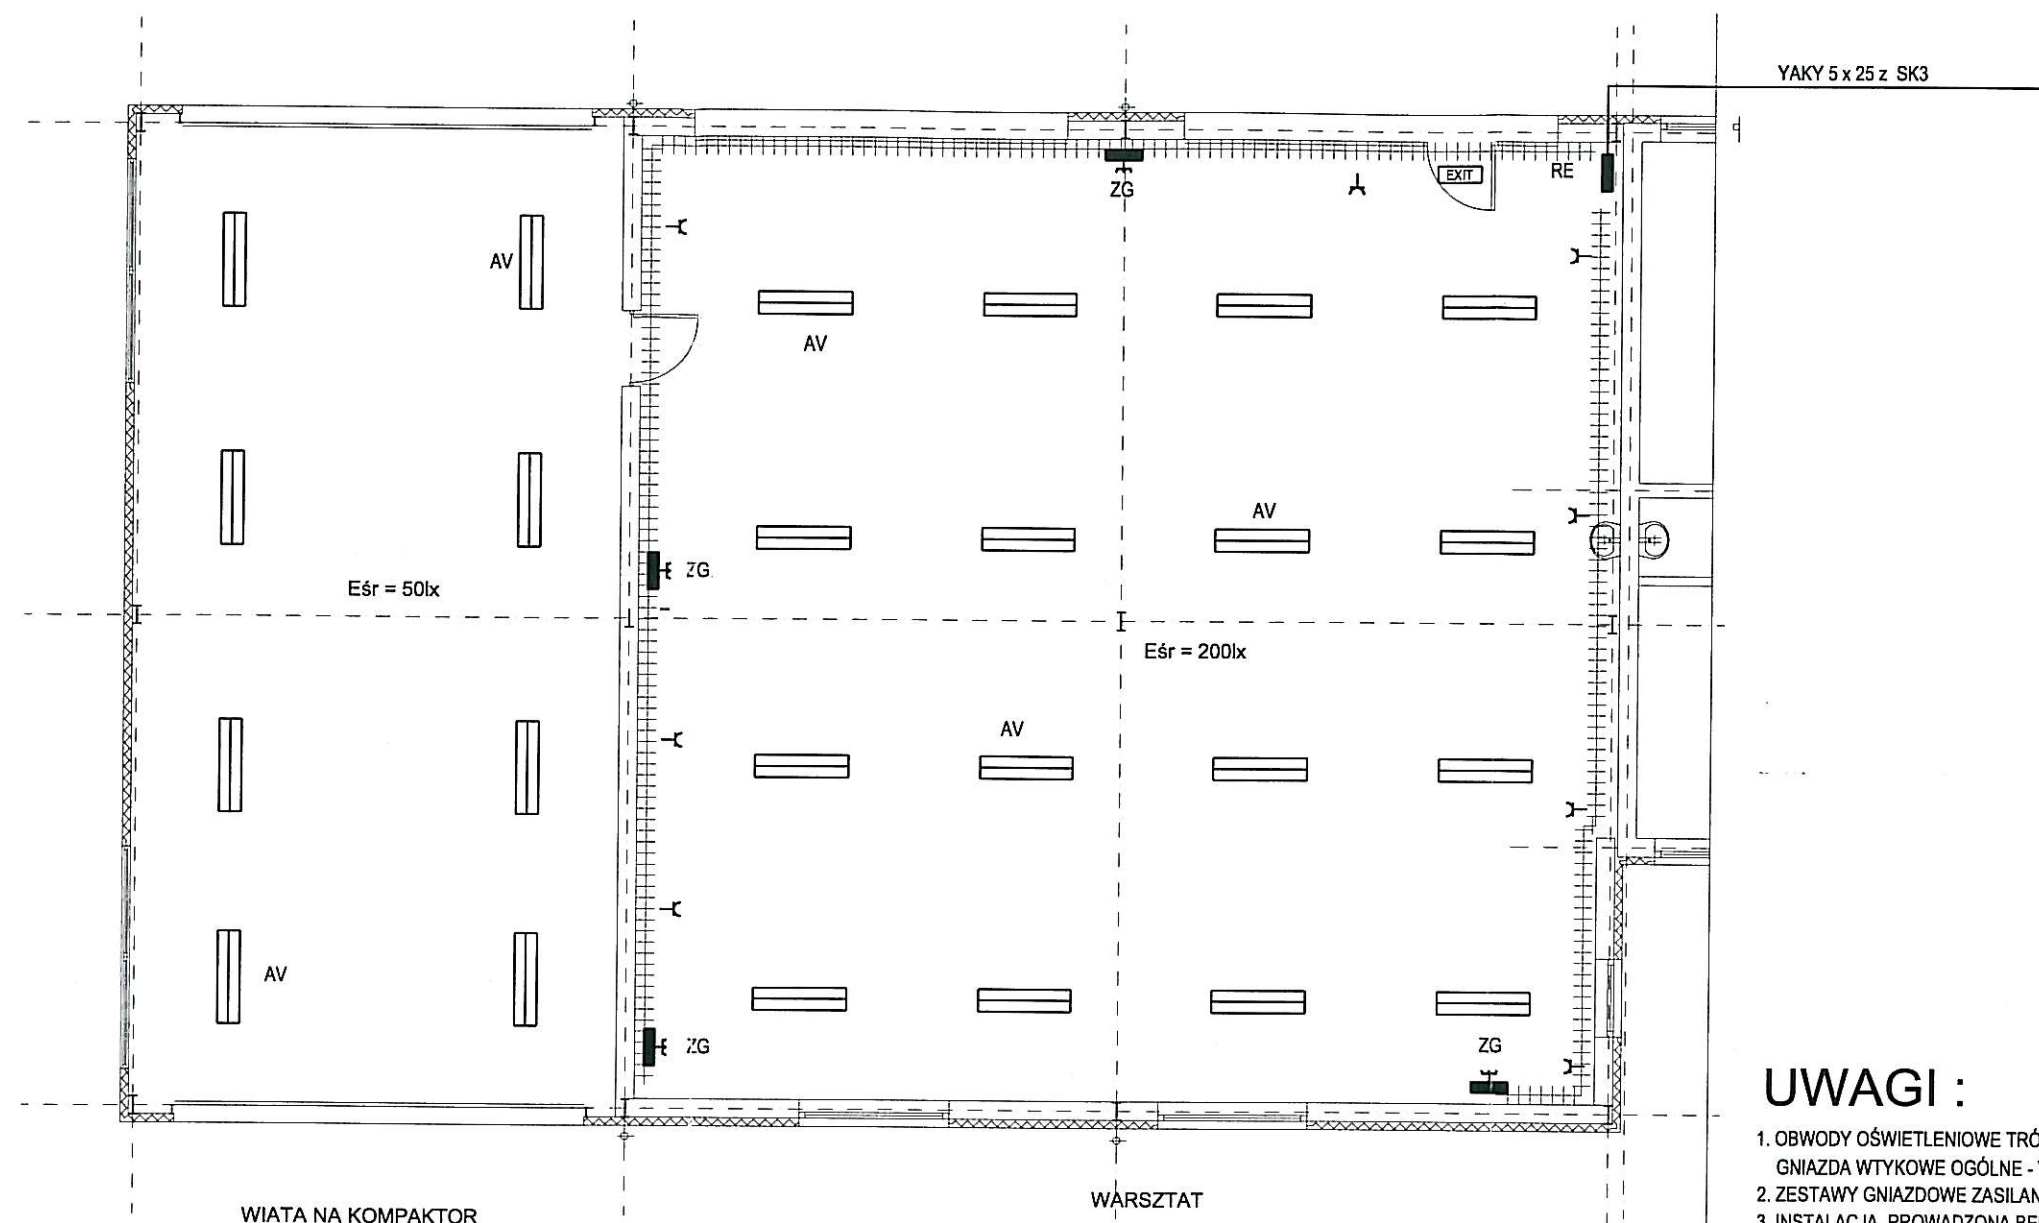


UWAGI :

1. OBWODY OŚWIETLENIOWE TRÓJFAZOWE WYKONANE BĘDĄ PRZEWODEM YDY₂₀ 3 x 1,5, GNIAZDA WTYKOWE OGÓLNE - YDY₂₀ 3 x 2,5.
2. ZESTAWY GNIAZDOWE ZASILANE BĘDĄ Z ROZDZIELNICY SIŁOWEJ RE
3. INSTALACJA PROWADZONA BĘDZIE W KORYTKACH KABLOWYCH - CIĄGI KABLI.

LEGENDA :

	OPRAWA ŚWIEŁÓWKOWA 2 x 36W SZCZELNA IPmin44
AV	OPRAWA OŚWIETLENIA AWARYJNEGO Z WŁASNĄ ŻRÓDŁEM ZASILANIA (INWERTER) t = 2godz.
	OPRAWA OŚWIETLENIA AWARYJNEGO EWAKUACYJNEGO Z WŁASNĄ ŻRÓDŁEM ZASILANIA (INWERTER) t = 2godz.
	GNIAZDO WTYKOWE 230V/10A ; POJEDYNCZE
RE	ROZDZIELNICA TECHNOLOGICZNA (SIŁOWA)
	ZESPOŁY GNIAZD WTYKOWYCH 1 x 32A/400V 1 x 16A/400V 2 x 10A/230V
	TRASA KABLI I PRZEWODÓW ELEKTRYCZNYCH KORYTKA KABLOWE szer. 200mm

Inwestor: Gmina Miejska Starogard Gdański 83-200 Starogard Gdański ul. Gdańska 6		Stadium: P.B	Branża: E	Obiekt: 14 - WIATA GARAŻOWA Z WARSZTATEM	
Inwestycja: ZAKŁAD UTYLIZACJI ODPADÓW Stary Las wraz z infrastrukturą towarzystwającą		Tytuł projektu: INSTALACJE ELEKTRYCZNE			
		Nazwa rys.: PLAN INSTALACJI 14 - WIATA GARAŻOWA			
Wykonawca dokumentacji KONSORCJUM:		Projektował: inż. Wojciech Nawrocki		Upr. nr: 282/Gd/73	
	Przedsiębiorstwo J. A. T. Sp. z o.o. 80-365 Gdańsk ul. Czarny Dwór 8 A	Sprawdził: mgr inż. Bogdan Wilczyński		Upr. nr: 5743/Gd/94	
	NORD INVESTMENTS S.A. 80-747 Gdańsk ul. Toruńska 12	Data: 10.11.2004	Skala: 1 : 100	Nr arch. proj.: 1978/2004 t.V	Nr rys: E0.10