 
 



 
LEGENDA :

-  OPRAWA ŚWIEŁŁÓWKOWA 2 x 36W SZCZELNA IPmin44
-  AV OPRAWA OŚWIEŁLENIA AWARYJNEGO Z WŁASNYM ŹRÓDŁEM ZASILANIA (INWERTER) t = 2godz.
-  EXIT OPRAWA OŚWIEŁLENIA AWARYJNEGO EWAKUACYJNEGO Z WŁASNYM ŹRÓDŁEM ZASILANIA (INWERTER) t = 2godz.
-  GNIAZDO WTYKOWE 230V/10A ; POJEDYNCZE
-  RE ROZDZIELNICA TECHNOLOGICZNA (SIŁOWA)
-  TE ROZDZIELNICA ZASILAJACA INSTALACJE OBIEKTU 20c
-  ZESPÓŁY GNIAZD WTYKOWYCH
-  1 x 32A/400V
-  1 x 16A/400V
-  2 x 10A/230V
-  TRASA KABLI I PRZEWODÓW ELEKTRYCZNYCH
-  KORYTKA KABŁOWE szer. 200mm

UWAGI :

1. OBWODY OŚWIEŁLENIOWE WYKONANE BĘDĄ PRZEWODEM YDYżo 3 x 1,5 ,
GNIAZDA WTYKOWE OGÓLNE - YDYżo 3 x 2,5.
2. ZESTAWY GNIAZDOWE ZASILANE BĘDĄ Z ROZDZIELNICY SIŁOWEJ RE
3. INSTALACJA PROWADZONA BĘDZIE W KORYTKACH KABŁOWYCH - CIAGI KABLI.

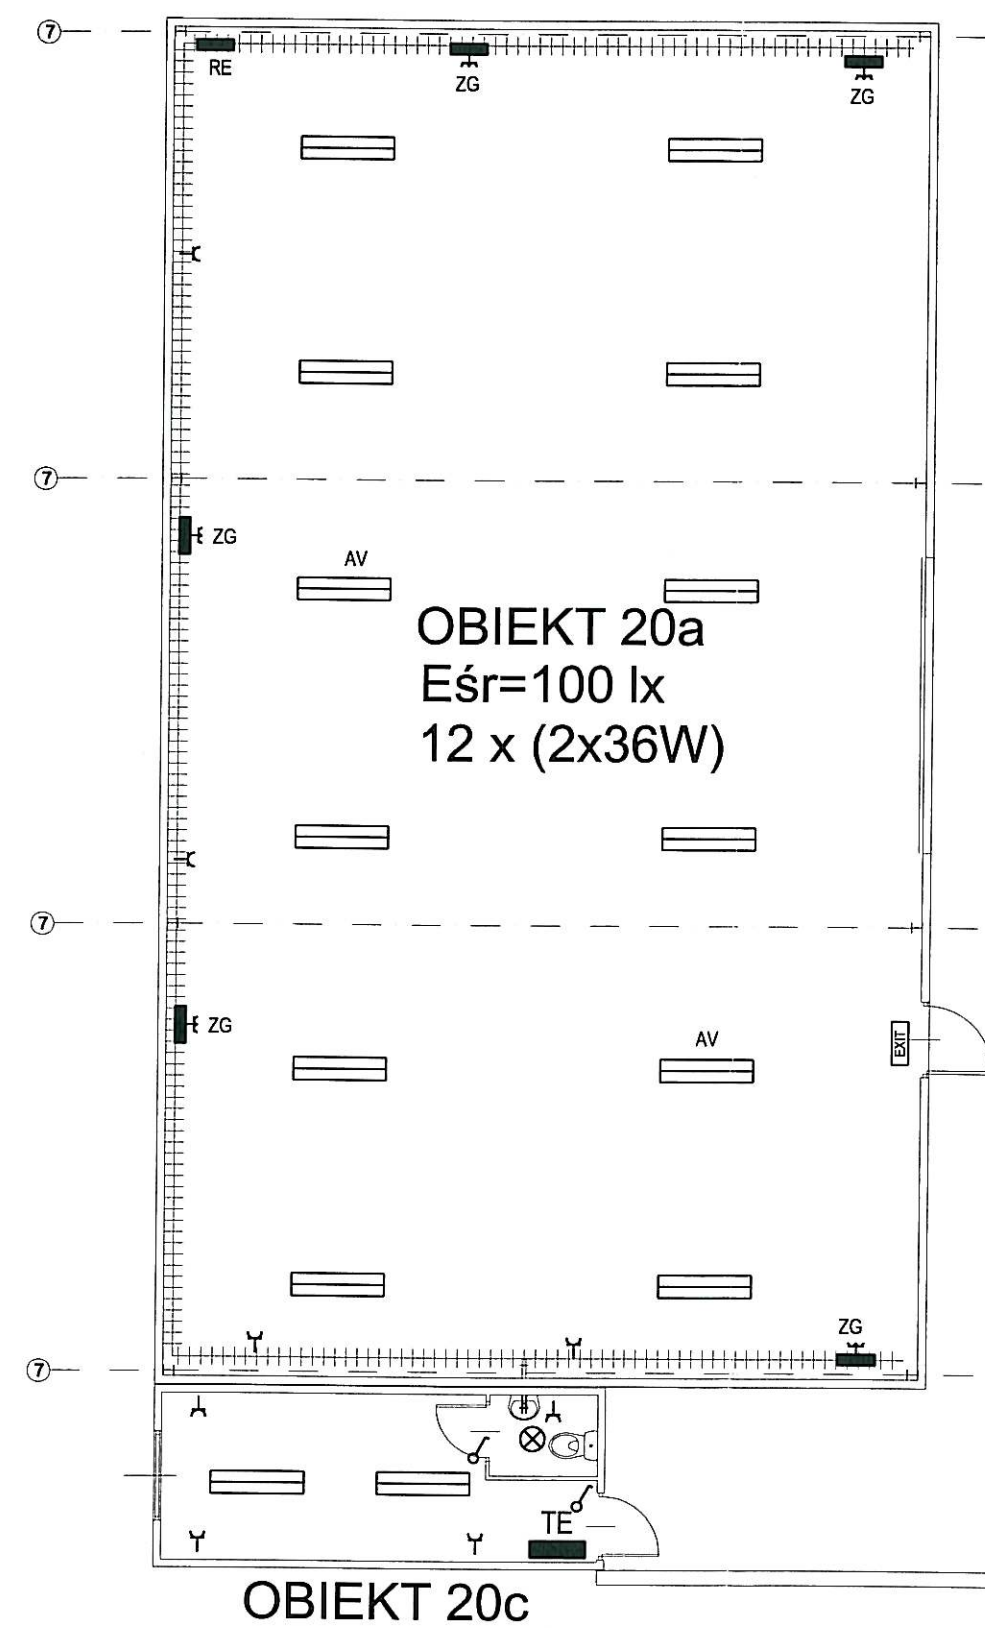

Inwestor: Gmina Miejska Starogard Gdański 83-200 Starogard Gdański ul. Gdańska 6		Stadium: P.B	Branża: E	Obiekt: 20a - WARSZTAT ROZBIÓRKI	
Inwestycja: ZAKŁAD UTYLIZACJI ODPADÓW Stary Las wraz z infrastrukturą towarzystwającą		Tytuł projektu: INSTALACJE ELEKTRYCZNE			
		Nazwa rys.: PLAN INSTALACJI 20a - WARSZTAT ROZBIÓRKI			
Wykonawca dokumentacji KONSORCJUM:		Projektował: inż. Wojciech Nawrocki		Upr. nr: 282/Gd/73	
	Przedsiębiorstwo J. A. T. Sp. z o.o. 80-365 Gdańsk ul. Czarny Dwór 8 A	Sprawdził: mgr inż. Bogdan Wilczyński		Upr. nr: 5743/Gd/94	
	NORD INVESTMENTS S.A. 80-747 Gdańsk ul. Toruńska 12	Data: 10.11.2004	Skala: 1 : 100	Nr arch. proj.: 1978/2004 t.V	Nr rys: E0.11