


BUDYNEK 21

SAMCZYNNY WYŁĄCZANIE ZASILANIA
TN-S

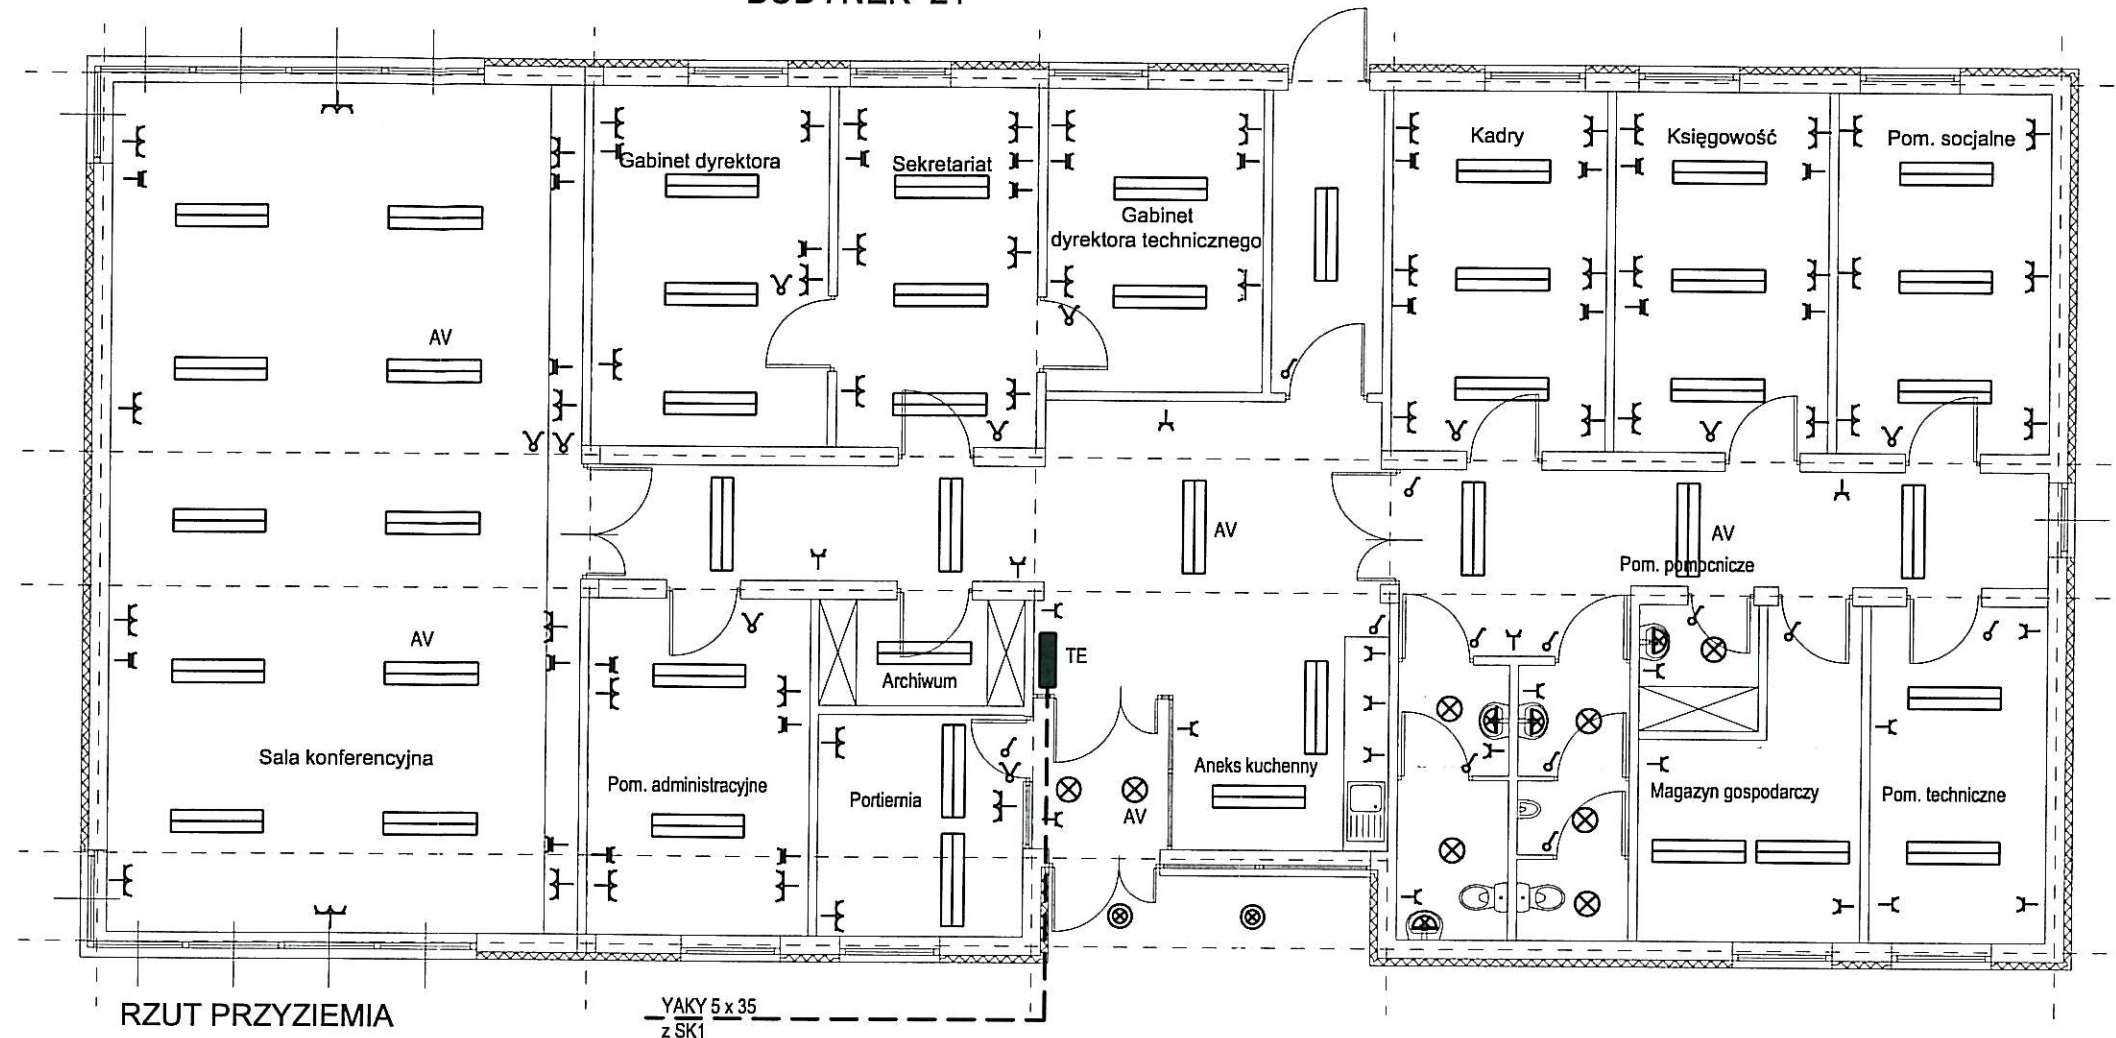

LEGENDA :

- OPRAWA ŚWIEŁŁÓWKOWA 2 x 36W Z KŁOSZEM MLECZNYM
- OPRAWA ŚWIEŁŁÓWKOWA 1 x 36W Z KŁOSZEM MLECZNYM
- OPRAWA ŚWIEŁŁÓWKOWA 2 x 18W ; NASTROPOWA OKRĄGŁA ; IP 44 Z KŁOSZEM MLECZNYM
- OPRAWA ŚWIEŁŁÓWKOWA 2 x 18W ; KINKIET OKRĄGŁA ; IP 44 Z KŁOSZEM MLECZNYM
- OPRAWA ŚWIEŁŁÓWKOWA SZCZELNA 1 x 23W ; KINKIET , OKRĄGŁA ; IP 54 Z KŁOSZEM MLECZNYM
- GNIAZDO WTYKOWE 230V/10A ; POJEDYNCZE
- GNIAZDO WTYKOWE 230V/10A (ZASILANIE KOMPUTERÓW) CZERWONE , Z BLOKADĄ ; POJEDYNCZE
- GNIAZDO WTYKOWE 230V/10A ; PODWÓJNE
- WYŁĄCZNIK OSWIEŁŁENIOWY PODWÓJNY
- WYŁĄCZNIK OSWIEŁŁENIOWY POJEDYNCZY
- TABLICA INSTALACJI ELEKTRYCZNEJ
- AV OPRAWA OŚWIEŁŁENIA AWARYJNEGO Z WŁASNYM ŹRÓDŁEM ZASILANIA (INWERTER) t = 2godz.

UWAGI :

1. INSTALACJE OSWIEŁŁENIOWE WYKONANE BĘDĄ PRZEWODEM YDYżo 3 x 1,5
2. INSTALACJA GNIAZD WTYKOWYCH WYKONANA BĘDZIE PRZEWODEM YDYżo 3 x 2,5
3. INSTALACJĘ ELEKTRYCZNĄ ZAPROJEKTOWANO JAKO WTYNKOWĄ .
4. W POMIESZCZENIACH O ZWIĘKSZONEJ WILGOTNOŚCI (ŁAZIENKI , W-C) STOSOWANY BĘDZIE OSPRZĘT min IP44 ,SZCZELNY

Inwestor: Gmina Miejska Starogard Gdański 83-200 Starogard Gdański ul. Gdańska 6		Stadium: P.B	Branża: E	Obiekt: 21 - OBIEKT ADMINISTR.	
Inwestycja: ZAKŁAD UTYLIZACJI ODPADÓW Stary Las wraz z infrastrukturą towarzyszącą		Tytuł projektu: INSTALACJE ELEKTRYCZNE			
		Nazwa rys.: PLAN INSTALACJI 21 - OBIEKT ADMINISTRACYJNY			
Wykonawca dokumentacji KONSORCJUM:		Projektował: inż. Wojciech Nawrocki		Upr. nr: 282/Gd/73	
	Przedsiębiorstwo J. A. T. Sp. z o.o. 80-365 Gdańsk ul. Czarny Dwór 8 A	Sprawdził: mgr inż. Bogdan Wilczyński		Upr. nr: 5743/Gd/94	
	NORD INVESTMENTS S.A. 80-747 Gdańsk ul. Toruńska 12	Data: 10.11.2004	Skala: 1 : 100	Nr arch. proj.: 1978/2004 t.V	Nr rys: E0.13