



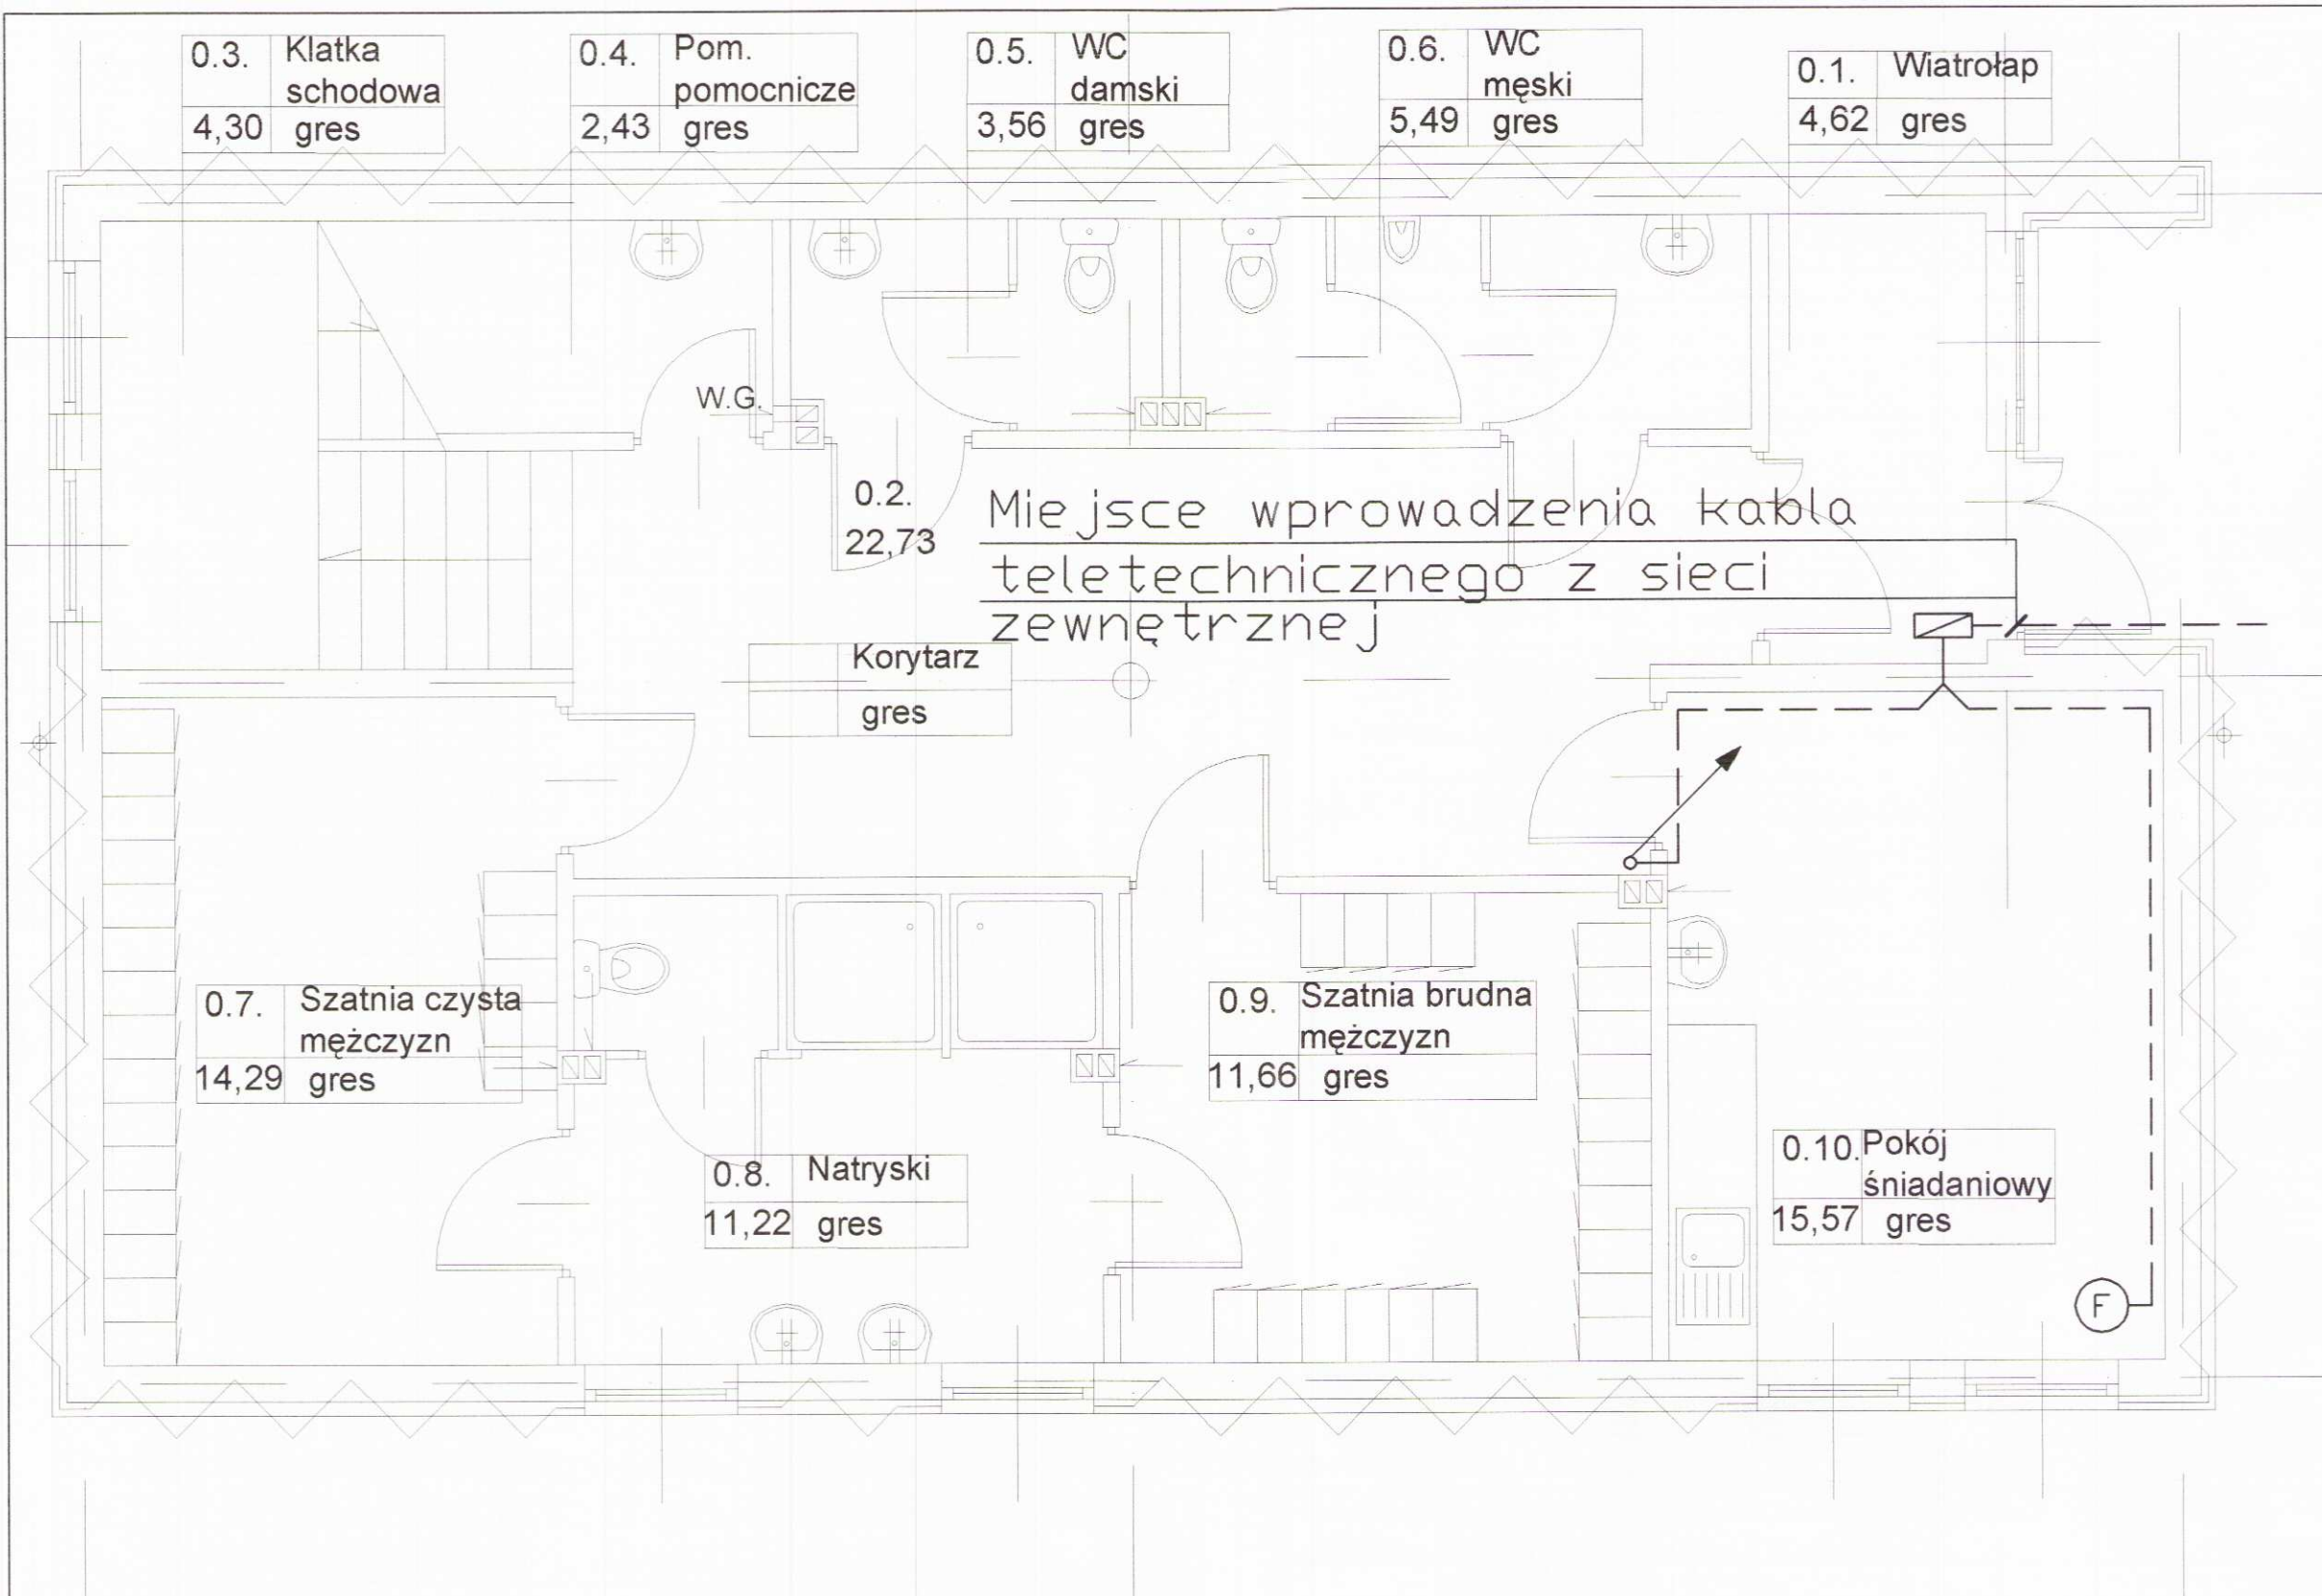

RZUT PRZYZIEMIA

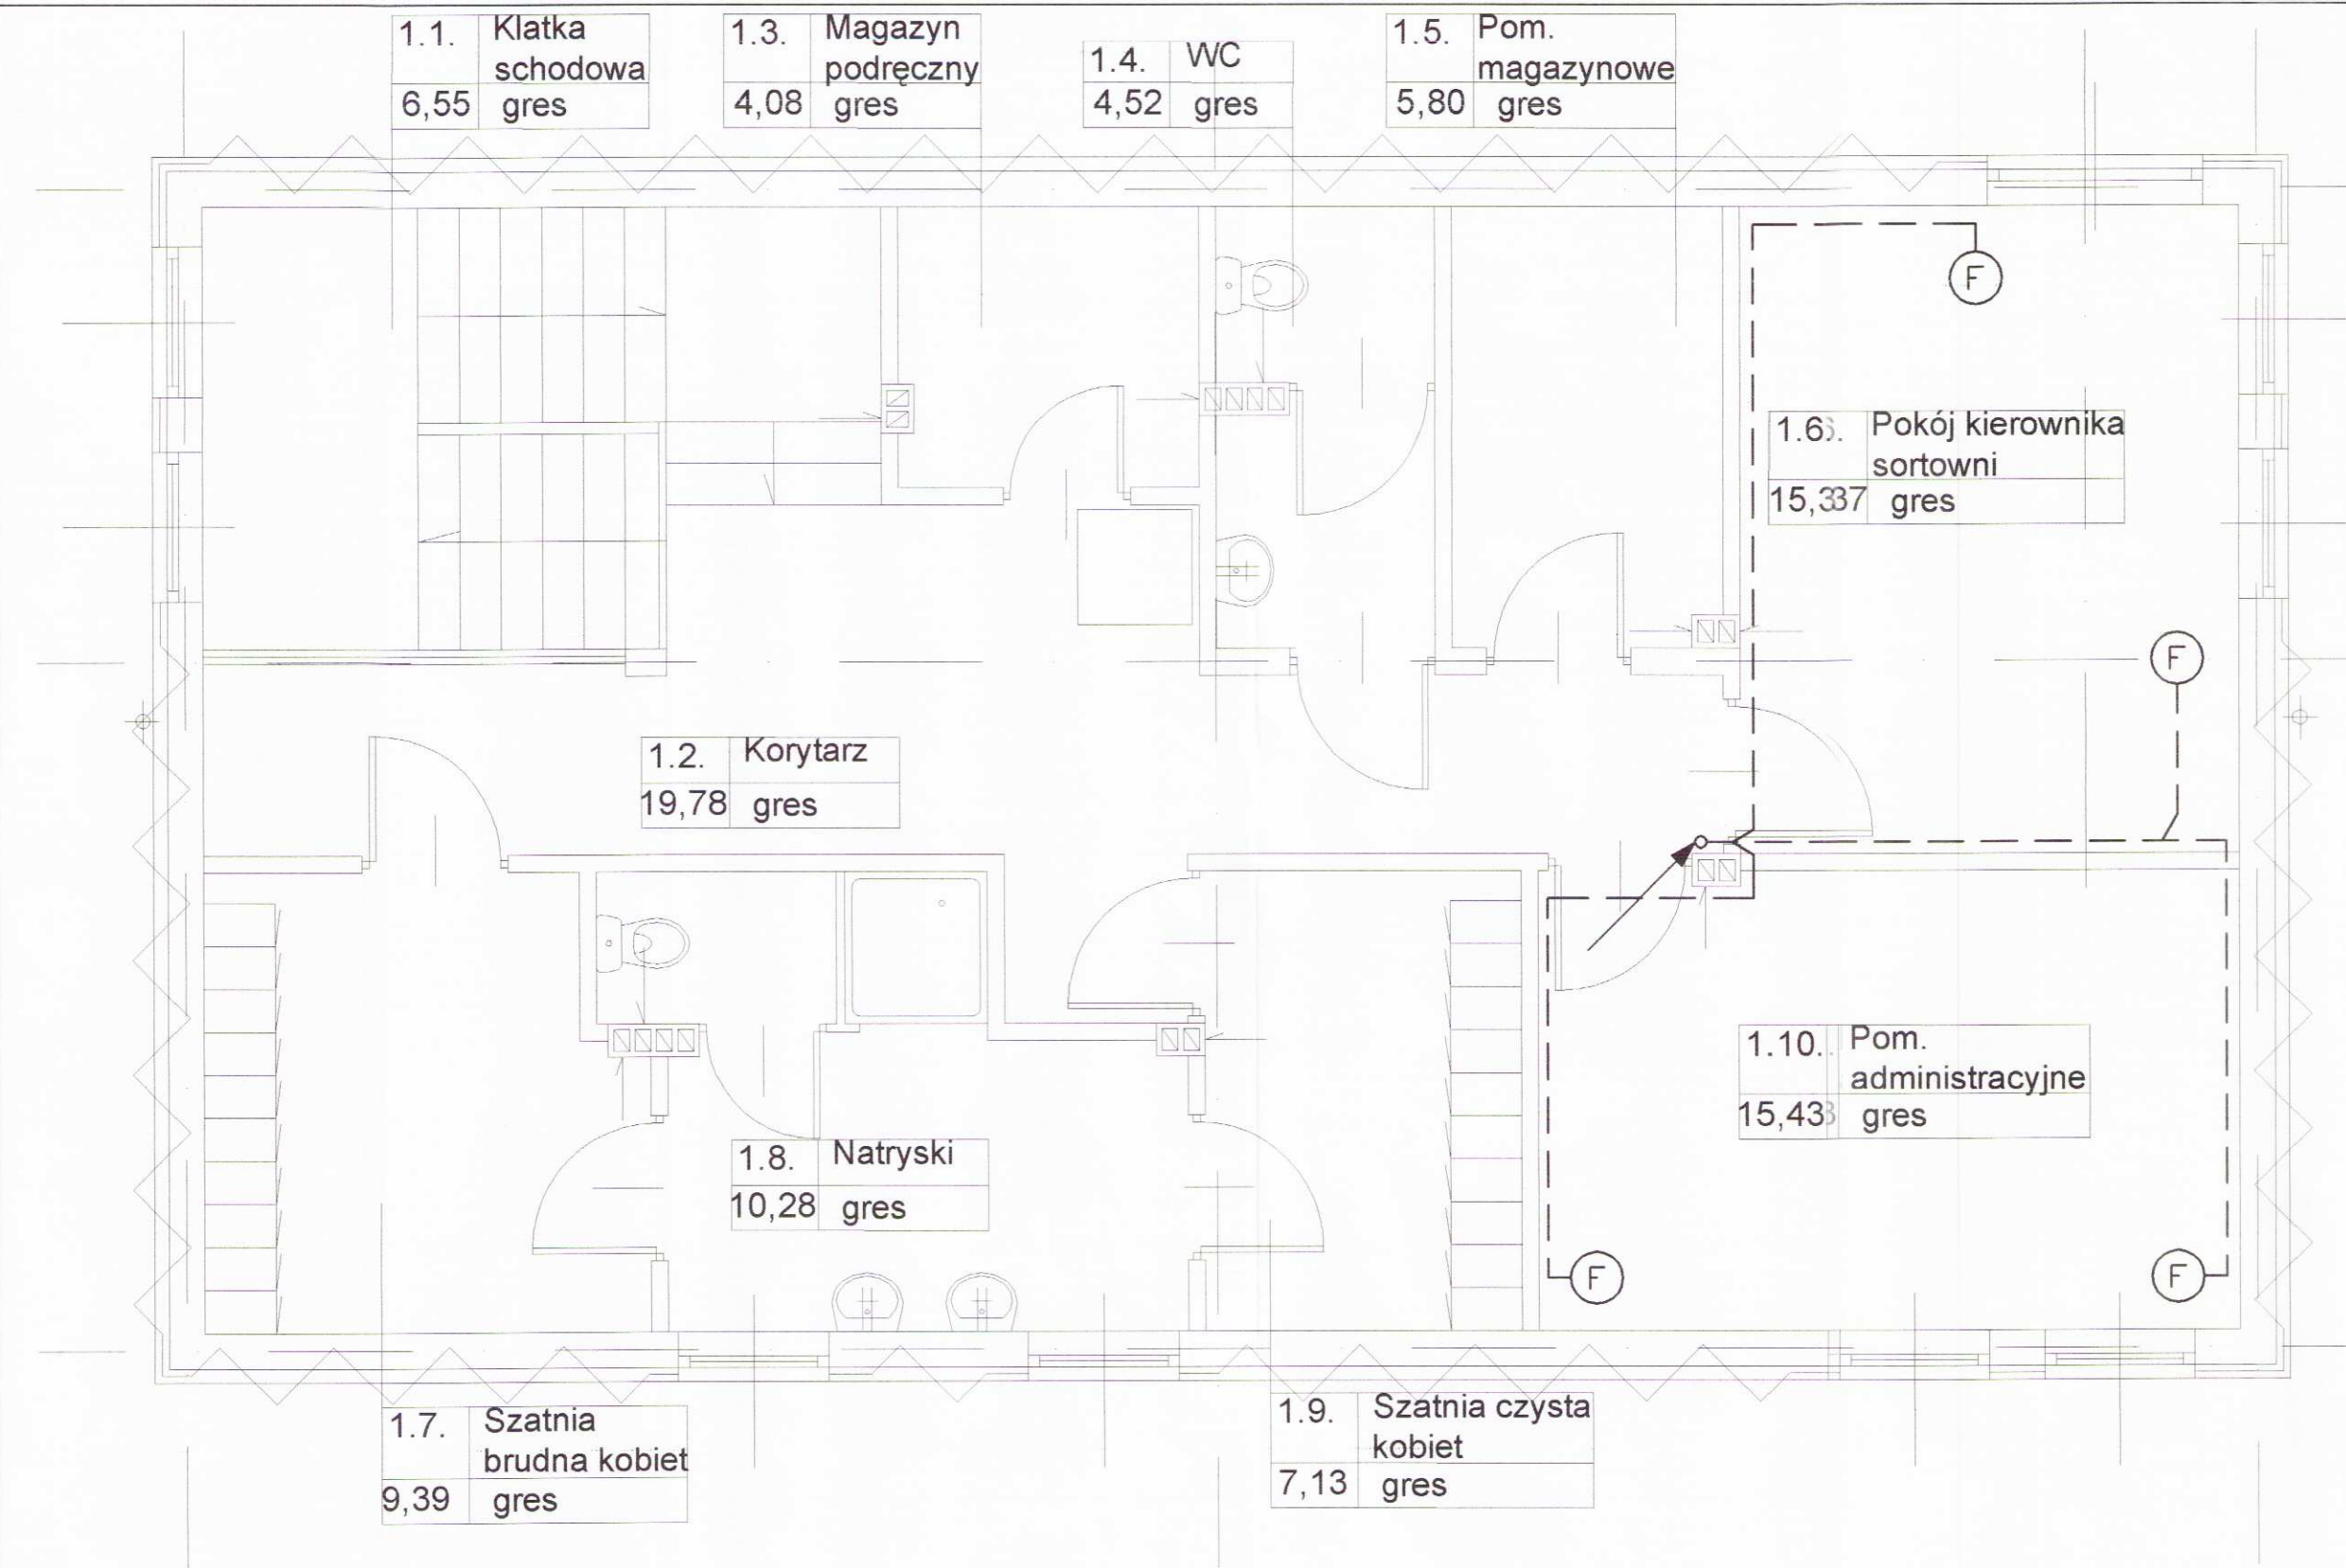

RZUT PIĘTRA

OZNACZENIA:

- - Trasa projektowanych kabli
- ⓕ - Projektowany aparat telefoniczny
- ▭ - Projektowana przetącznica teletechniczna

Inwestor: Gmina Miejska Starogard Gdański 83-200 Starogard Gdański ul. Gdańska 6		Stadium: P.B.		Branża: T		Obiekt: Nr 4a - OBIEKT SOCJALNY			
Inwestycja: ZAKŁAD UTYLIZACJI ODPADÓW STARY LAS wraz z infrastrukturą towarzystającą		Tytuł projektu: INSTALACJE ELEKTRYCZNE I TELETECHNICZNE							
		Nazwa rys.: PLAN INSTALACJI TELETECHNICZNYCH							
Wykonawca dokumentacji KONSORCJUM:		Projektował: mgr inż. Ryszard Zienkiewicz				Upr. nr: 0725/97/U			
		Sprawdził: inż. Andrzej Adamski				Upr. nr: 0744/97/U			
NORD INVESTMENTS S.A. 80-747 Gdańsk ul. Toruńska 12		Data: 10.12.2004		Skala: 1 : 50		Nr arch. proj.: 1978/2004 t. V		Nr rys: TT.02	