


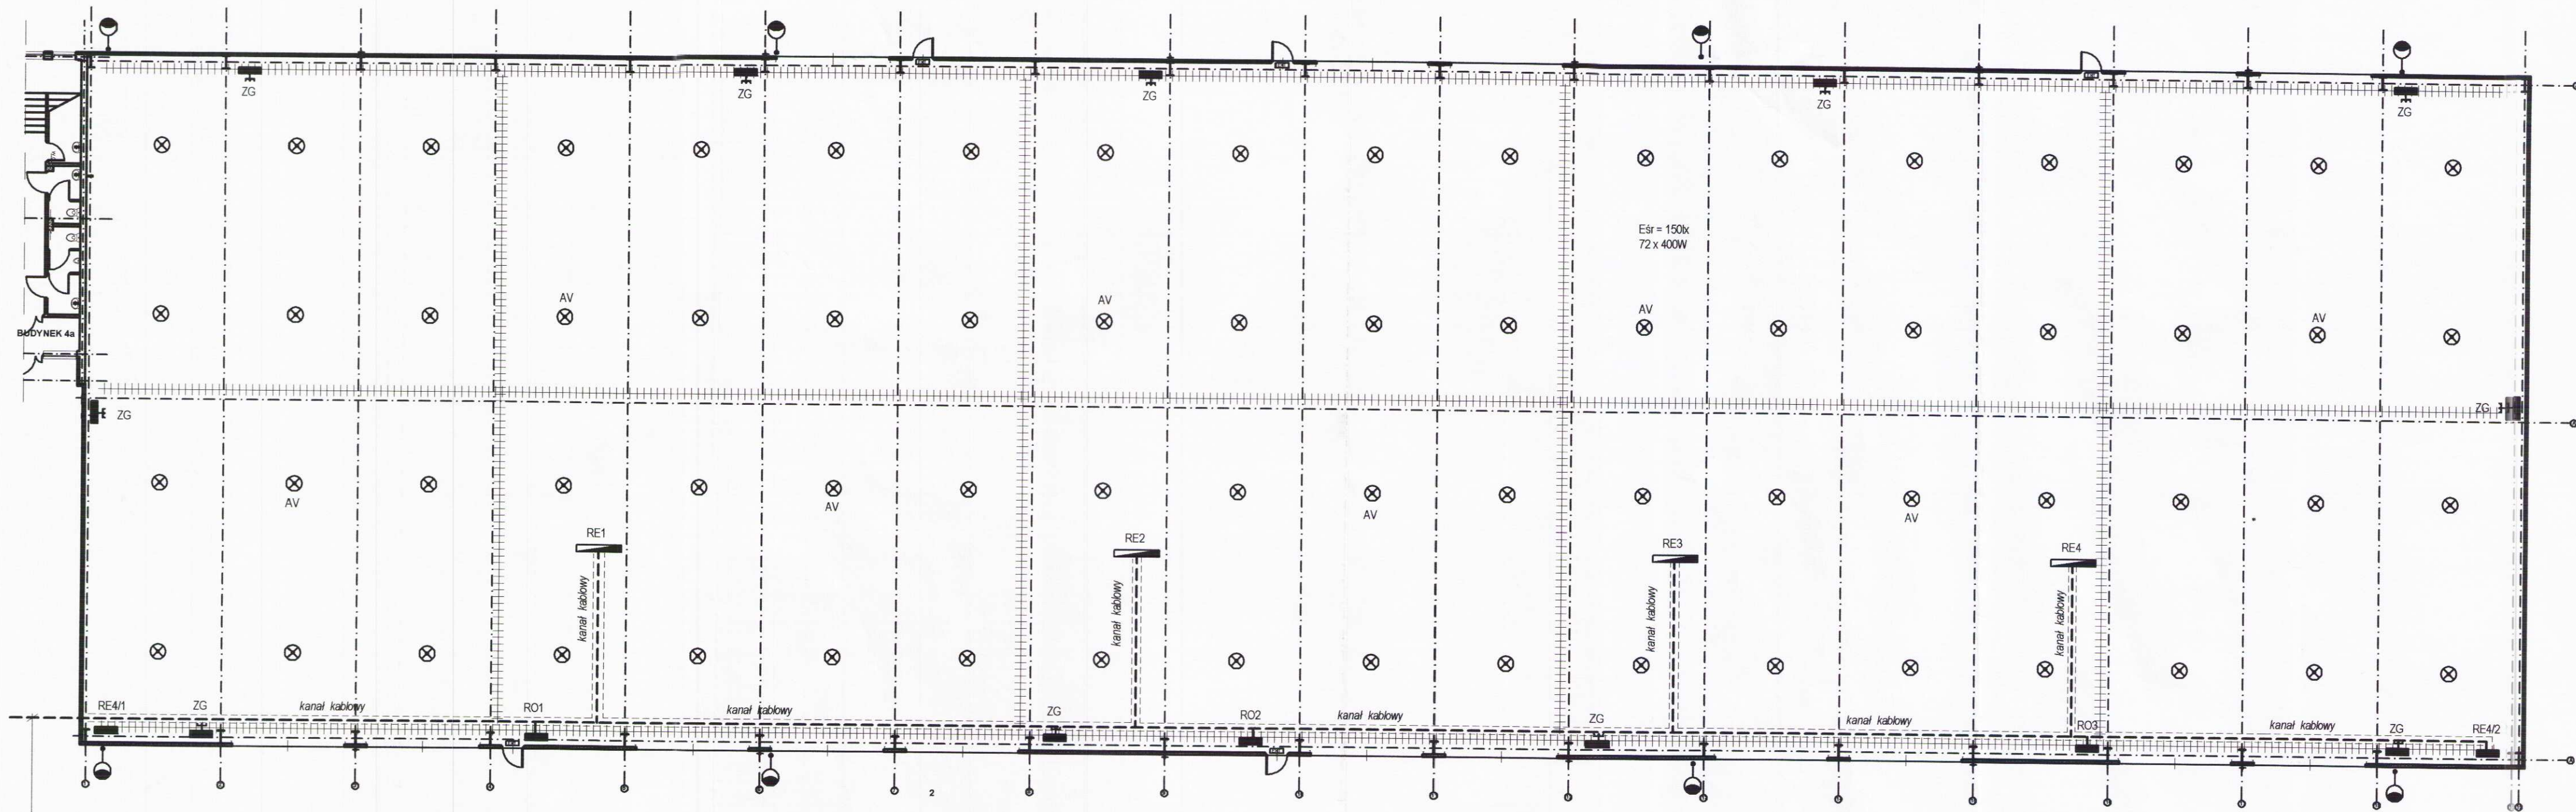

YAKY 5 x 25 RO1 - RO3
YAKY 5 x 50 RE1
YAKY 5 x 120 RE2
YAKY 5 x 120 RE3
YAKY 5 x 240 RE4
YAKY 5 x 70 RE4/1, 2
z T - ZUO

OBIEKT Nr 4 - skala 1:200

LEGENDA :

- ⊗ OPRAWA METALHALOGENOWA 400W, ZWIESZAKOWA, Z SZYBĄ
- AV OPRAWA OŚWIETLENIA AWARYJNEGO Z WŁASNYM ŹRÓDŁEM ZASILANIA (INWERTER) t = 2godz.
- EXIT OPRAWA OŚWIETLENIA AWARYJNEGO EWAKUACYJNEGO Z WŁASNYM ŹRÓDŁEM ZASILANIA (INWERTER) t = 2godz.
- OPRAWA SODOWA 250W OŚWIETLENIA ZEWNĘTRZNEGO
- RE1-4 SZAFY TECHNOLOGICZNE
- RE4/1,2 ROZDZIELNICE TECHNOLOGICZNE (SIŁOWE)
- RO1-3 ROZDZIELNICE OŚWIETLENIA HALI
- ZG ZESPÓŁY GNIAZD WTYKOWYCH
1 x 32A/400V
1 x 16A/400V
2 x 10A/230V
- TRASA KABLI I PRZEWODÓW ELEKTRYCZNYCH
KORYTKA KABLOWE szer. 200mm

UWAGI :

- OBWODY OŚWIETLENIOWE TRÓJFAZOWE WYKONANE BĘDĄ PRZEWODEM YDYżo 5 x 2,5 PROWADZONE W KORYTKACH KABLOWYCH.
- ZESTAWY GNIAZDOWE ZASILANE BĘDĄ Z ROZDZIELNIC SIŁOWYCH RE
- RE1 - RE4 - SZAFY LINII TECHNOLOGICZNEJ W/G INFORMACJI DOSTAWCY LINII.
PODEJŚCIA PRZEWIDUJE SIĘ W KANAŁACH KABLOWYCH.

Inwestor: Gmina Miejska Starogard Gdański 83-200 Starogard Gdański ul. Gdańska 6		Stadium:	Branża:	Obiekt: 4 - SORTOWNIA ODPADÓW		
		P.B	E			
Inwestycja: ZAKŁAD UTYLIZACJI ODPADÓW Stary Las wraz z infrastrukturą towarzystującą		Tytuł projektu: INSTALACJE ELEKTRYCZNE				
		Nazwa rys.: PLAN INSTALACJI - PARTER 4 - SORTOWNIA ODPADÓW				
Wykonawca dokumentacji KONSORCJUM:		Projektował: inż. Wojciech Nawrocki		Upr. nr: 282/Gd/73		
		Sprawdził: mgr inż. Bogdan Wilczyński		Upr. nr: 5743/Gd/94		
		Data:		Skala:	Nr arch. proj.:	Nr rys:
NORD INVESTMENTS S.A. 80-747 Gdańsk ul. Toruńska 12		10.11.2004		1 : 200	1978/2004 t.v	E0.2