


PROJEKT ZAGOSPODAROWANIA Z.U.O dla STAROGARDU GDAŃSKIEGO skala 1:5000

PROJEKT BUDOWLANY INFRASTRUKTURA ZEWNĘTRZNA WODOCIĄG

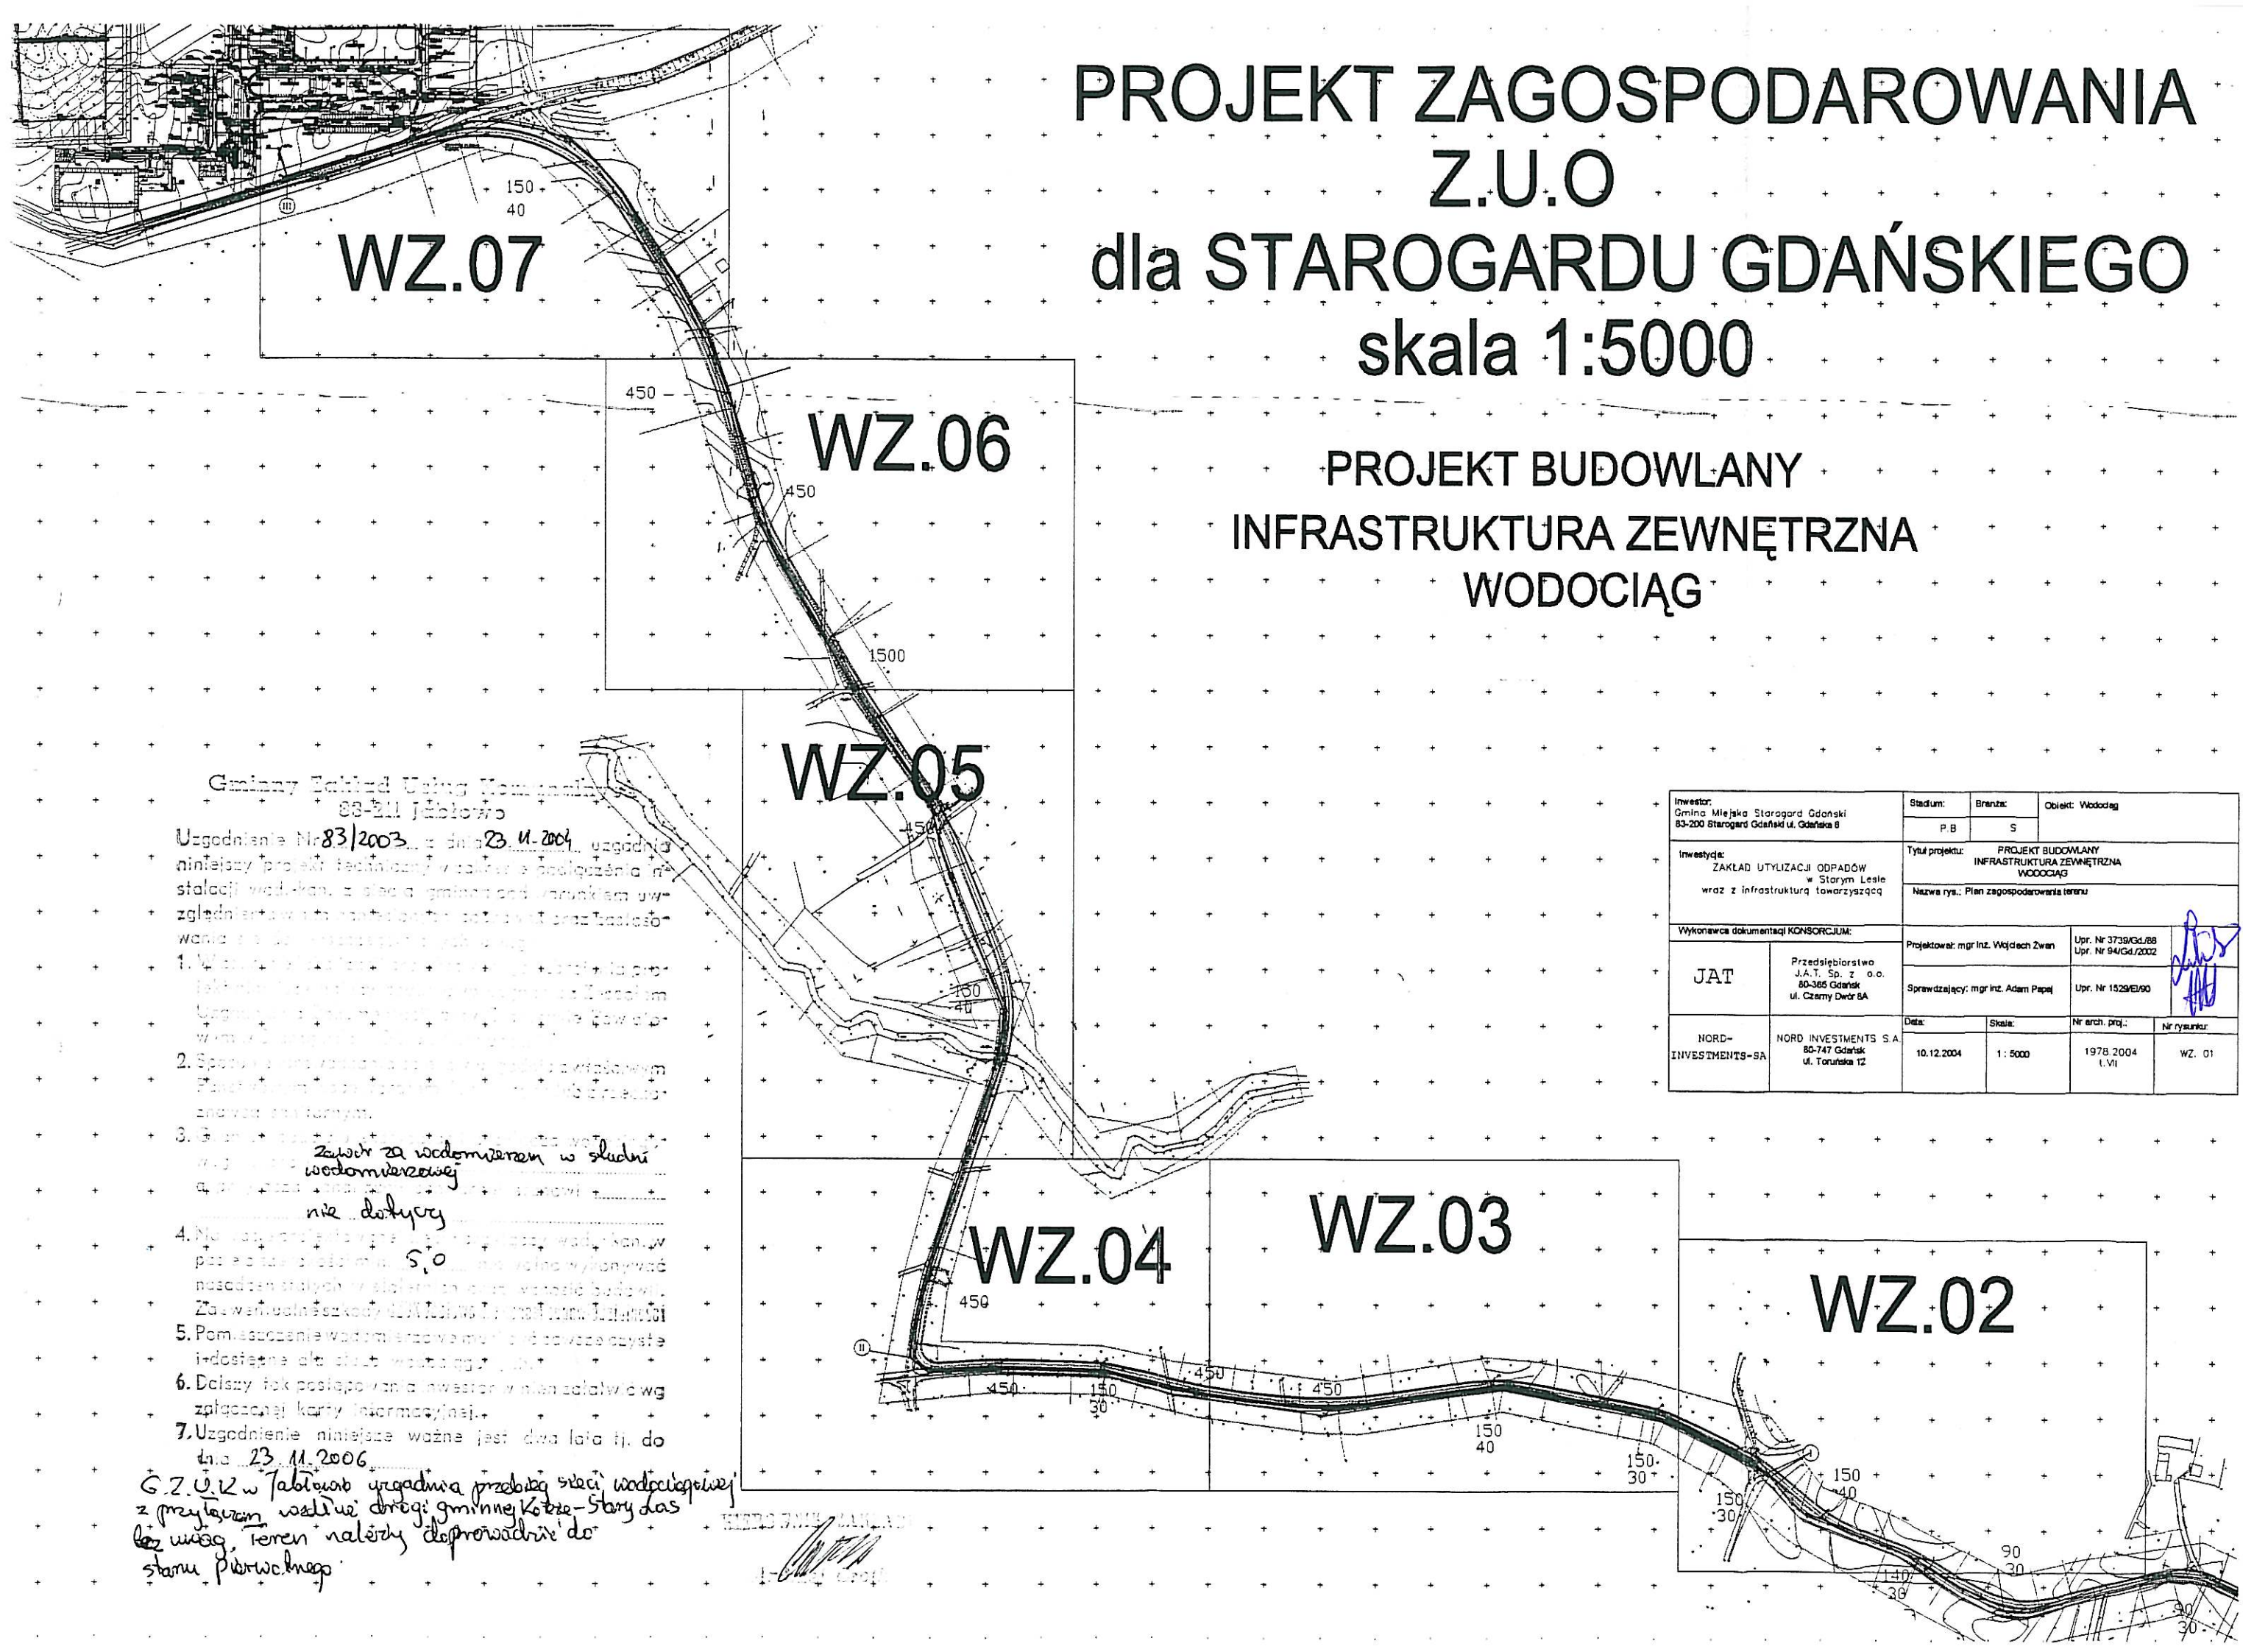

Gminny Zakład Usług Komunalnych
83-211 Jabłowo

Uzgodnienie Nr 83/2003 z dnia 23.11.2004, uzgodnia niniejszy projekt techniczny z planem podłączenia instalacji wod.-kan. z siecią gminną pod warunkiem uwzględnienia w projekcie kosztów podłączenia oraz kosztów wariantu z siecią wodociągową.

1. Wzrost kosztów budowy i eksploatacji sieci wod.-kan. w związku z podłączeniem do sieci gminnej.
2. Sprawa kosztów budowy i eksploatacji sieci wod.-kan. w związku z podłączeniem do sieci gminnej.
3. Sprawa kosztów budowy i eksploatacji sieci wod.-kan. w związku z podłączeniem do sieci gminnej.
4. Nie należy podłączać do sieci gminnej wod.-kan. w postaci studni głębinowej, ponieważ w tym celu należy uzyskać pozwolenie na wydobycie wody z podziemnych wód.
5. Pomieszczenie wodociągowe musi być zawsze czyste i dostępne dla służb wodociągowej.
6. Dalszy krok postępowania inwestor w planach budowlanych zgłaszając karty informacyjne.
7. Uzgodnienie niniejsze ważne jest dwa lata tj. do dnia 23.11.2006.

G.Z.U. w Jabłowie uzgadnia przebieg sieci wodociągowej z przebiegiem sieci gazowej gminnej Kozie-Stary Las. Teren należy doprowadzić do stanu pierwotnego.

Inwestor: Gmina Miejska Starogard Gdański 83-200 Starogard Gdański ul. Gdańska 8		Stadium: P.B.	Branta: S	Objekt: Wodociąg
Inwestycja: ZAKŁAD UTYLIZACJI ODPADÓW w Starym Lesie wraz z infrastrukturą towarzyszącą		Tytuł projektu: PROJEKT BUDOWLANY INFRASTRUKTURA ZEWNĘTRZNA WODOCIĄG		
Wykonawca dokumentacji KONSORCJUM:		Nazwa rys.: Plan zagospodarowania terenu		
JAT	Przedsiębiorstwo J.A.T. Sp. z o.o. 80-365 Gdańsk ul. Czarny Dwór 8A	Projektował: mgr inż. Wojciech Zwan	Upr. Nr 3739/Gd/88 Upr. Nr 94/Gd/2002	
		Sprawdzający: mgr inż. Adam Papaj	Upr. Nr 1529/Gd/90	
NORD- INVESTMENTS-SA	NORD INVESTMENTS SA 80-747 Gdańsk ul. Toruńska 12	Data: 10.12.2004	Skala: 1: 5000	Nr arch. proj.: 1978.2004 (VII)
				Nr rysunku: WZ. 01