



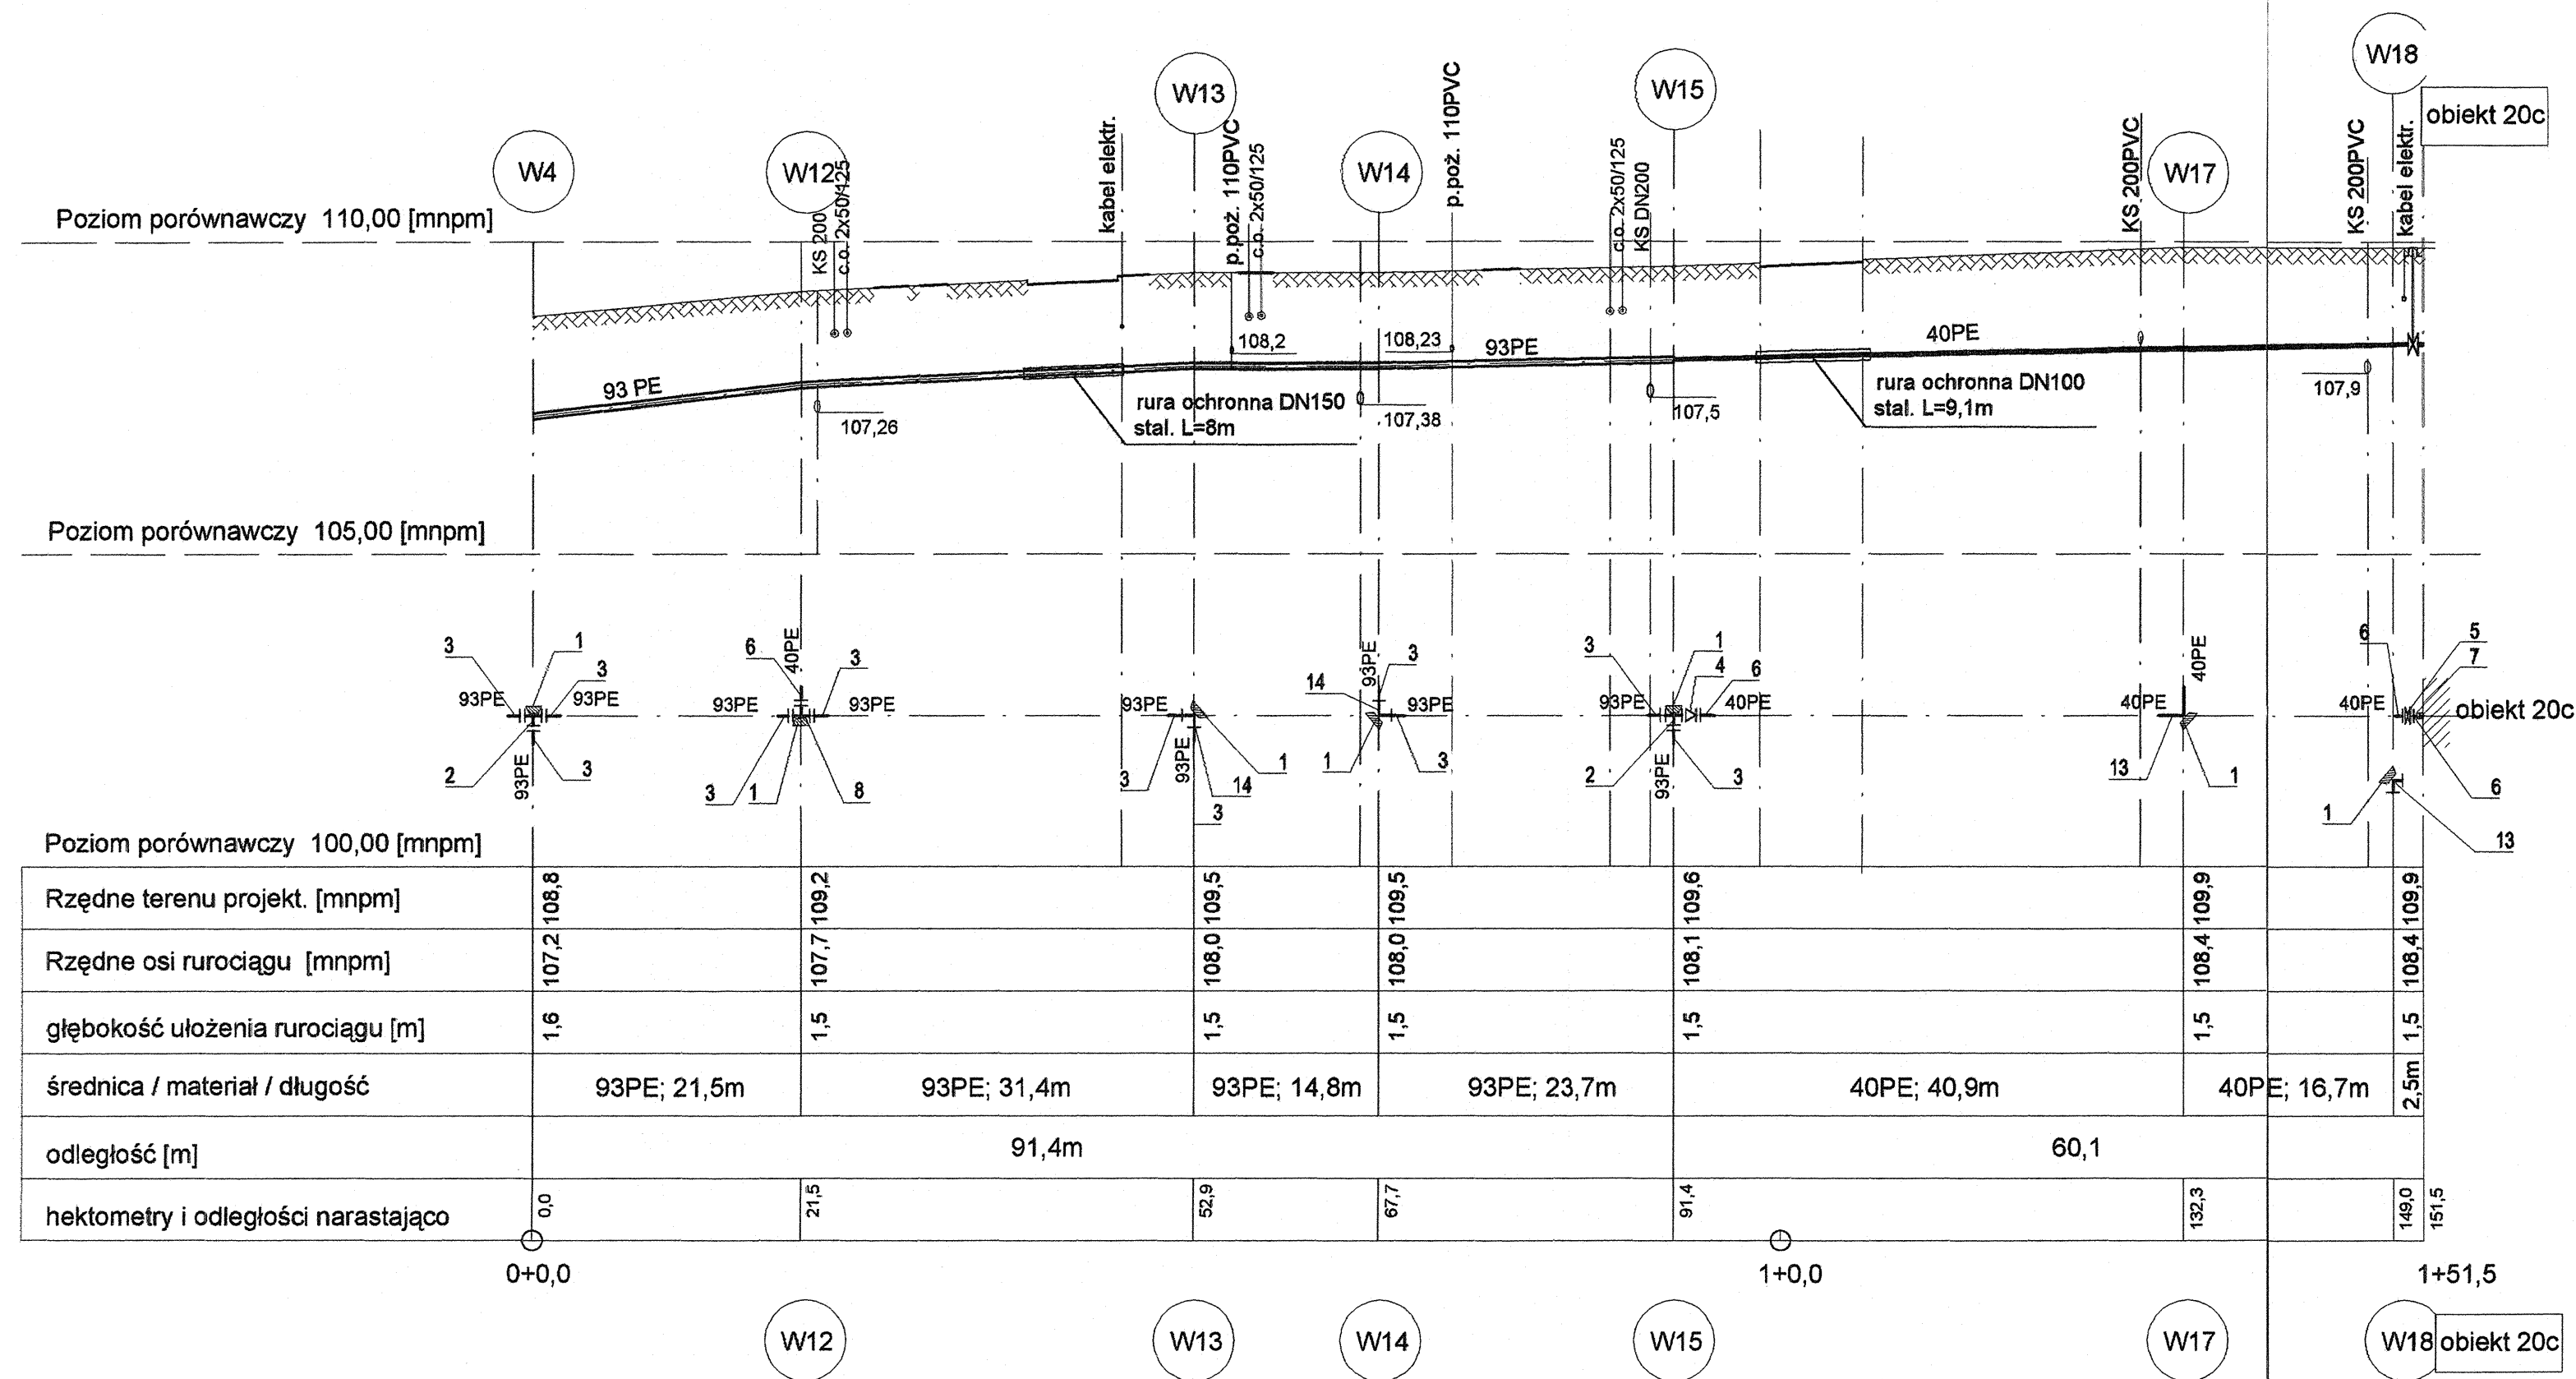

Poziom porównawczy 100,00 [mnpm]										
Rzędne terenu projekt. [mnpm]	108,8	109,2	109,5	109,5	109,6	109,9	109,9	109,9	109,9	151,5
Rzędne osi rurociągu [mnpm]	107,2	107,7	108,0	108,0	108,1	108,4	108,4	108,4	108,4	151,5
głębokość ułożenia rurociągu [m]	1,6	1,5	1,5	1,5	1,5	1,5	1,5	1,5	1,5	2,5
średnica / materiał / długość	93PE; 21,5m	93PE; 31,4m	93PE; 14,8m	93PE; 23,7m	40PE; 40,9m	40PE; 16,7m	40PE; 16,7m	40PE; 16,7m	40PE; 16,7m	40PE; 16,7m
odległość [m]		91,4m			60,1					
hektometry i odległości narastająco	0,0	21,5	52,9	67,7	91,4	132,3	149,0	151,5	151,5	151,5

Profil podłużny sieci wodociągowej
W4 - ob.20c , W15 - ob.4a
skala: 1:100/500

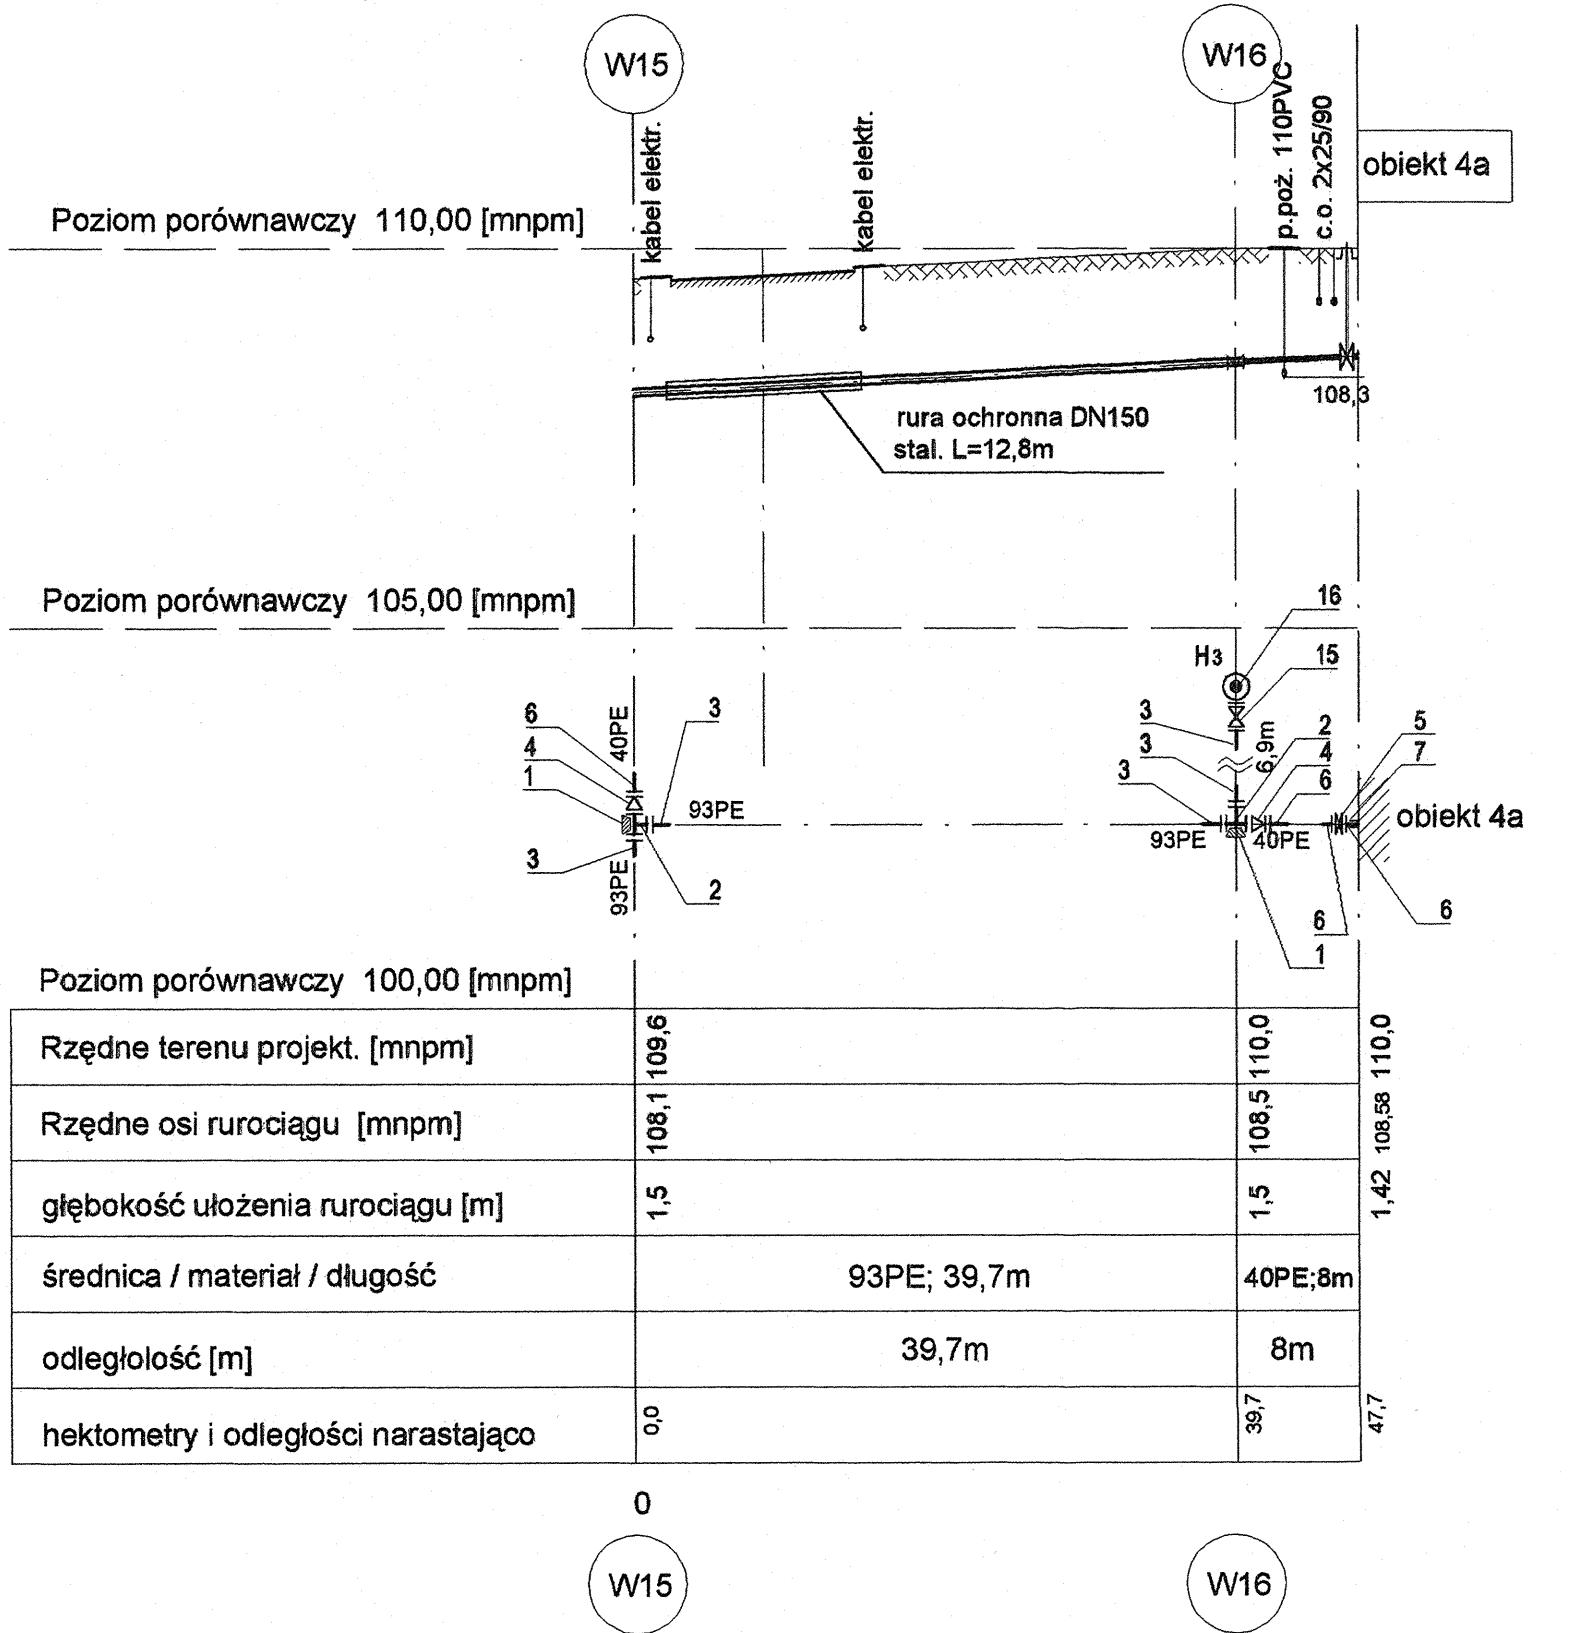

Poziom porównawczy 100,00 [mnpm]										
Rzędne terenu projekt. [mnpm]	109,6	110,0	110,0	110,0	110,0	110,0	110,0	110,0	110,0	110,0
Rzędne osi rurociągu [mnpm]	108,1	108,5	108,5	108,5	108,5	108,5	108,5	108,5	108,5	108,5
głębokość ułożenia rurociągu [m]	1,5	1,5	1,5	1,5	1,5	1,5	1,5	1,5	1,5	1,5
średnica / materiał / długość	93PE; 39,7m	40PE; 8m	40PE; 8m	40PE; 8m	40PE; 8m	40PE; 8m	40PE; 8m	40PE; 8m	40PE; 8m	40PE; 8m
odległość [m]	39,7m	8m	8m	8m	8m	8m	8m	8m	8m	8m
hektometry i odległości narastająco	0,0	39,7	47,7	47,7	47,7	47,7	47,7	47,7	47,7	47,7

UWAGA : Oznaczenia jak na rys. nr S-2

Inwestor: Gmina Miejska Starogard Gdański 83-200 Starogard Gdański ul. Gdańska 6	Stadium: P.W	Branża: S	Obiekt: Zakład Utylizacji Odpadów Stary Las	Tytuł projektu: P.W. Sieci sanitarnych: wod-kan; deszcz.;co.		Nazwa rys.: Profil podłużny sieci wodociągowej W4 - ob.20c; W15 - ob.4a		Projektował: mgr inż. D. Wolińska inż. Jan Rzeźnik		Upr. nr: 725/Gd/82		Data: 15.02.2005	Skala: 1 : 100/500	Nr arch. proj.: 2038/05-S	Nrys: S-6
				Wzrost infrastruktury towarzystwa		Sprawdził: mgr inż. Grzegorz Zych		Upr. nr: 4130/Gd/89							
Wykonawca dokumentacji KONSORCJUM: Przedsiębiorstwo J. A. T. Sp. z o.o. 80-365 Gdańsk ul. Czarny Dwór 8 A				NORD INVESTMENTS S.A. 80-747 Gdańsk ul. Toruńska 12											
															