


Od SD1 - SD19

Profil podłużny kanalizacji deszczowej
skala 1:100/500

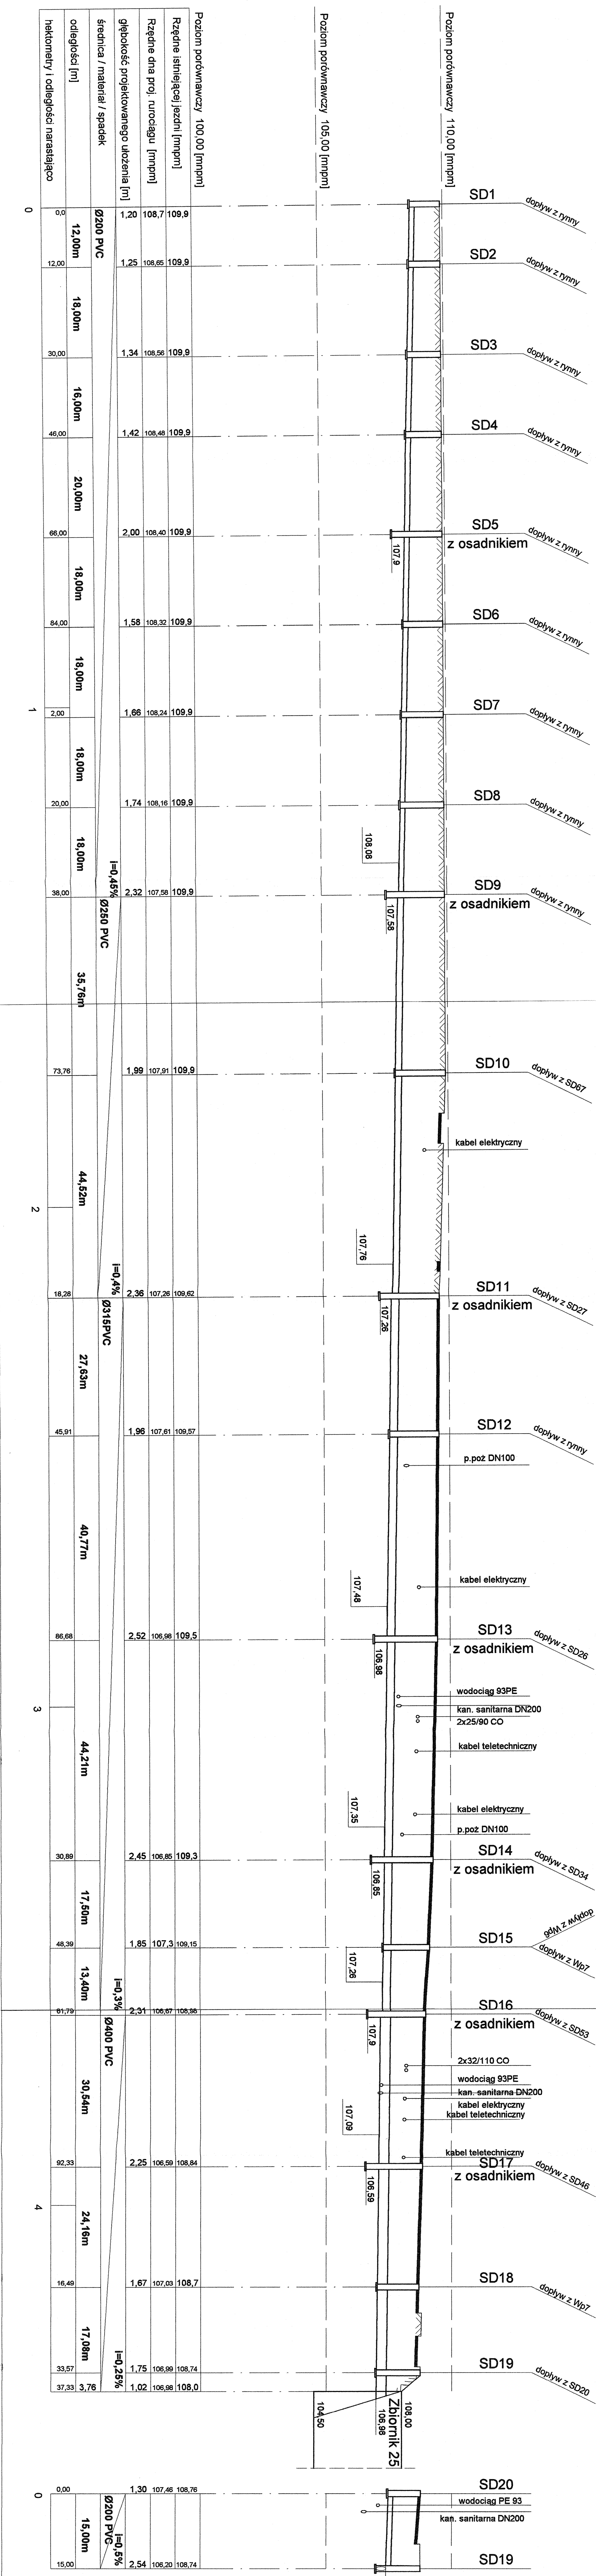

Investor: Gmina Miejska Starogard Gdański 83-200 Starogard Gdański ul. Gdańska 6		Stadium: P.W		Branża: S		Objekt: Sieć zewnętrzna	
Inwestycja: ZAKŁAD UTYLIZACJI ODPADÓW w Starym Lesie wraz z infrastrukturą towarzystwającą		TYTUŁ projektu: P.W. Sieć zewnętrznych wod-kan., deszczow., co. i odcieków technologicznych					
		Nazwa rys.: Profil podłużny kanalizacji deszczowej odcinki: od SD1 do SD19, od SD20 do SD19					
Wykonawca dokumentacji: KONSORCJUM:		Projektował: inż. Jan Rzeźnik		Upr. nr: 725/Gd/83			
 Przedsiębiorstwo J. A. T. Sp. z o.o. 80-365 Gdańsk ul. Czarny Dwór 8 A		Sprawdził: mgr inż. Grzegorz Zych		Upr. nr: 4130/Gd/89			
NORD INVESTMENTS S.A. 80-747 Gdańsk ul. Toruńska 12		Data: 15.02.2005		Skala: 1 : 100/500		Nr arch. proj.: 2038/05-S	
NORD - Investments - SA						N/rys.: S-10	