



 

Od SD14 - SD29

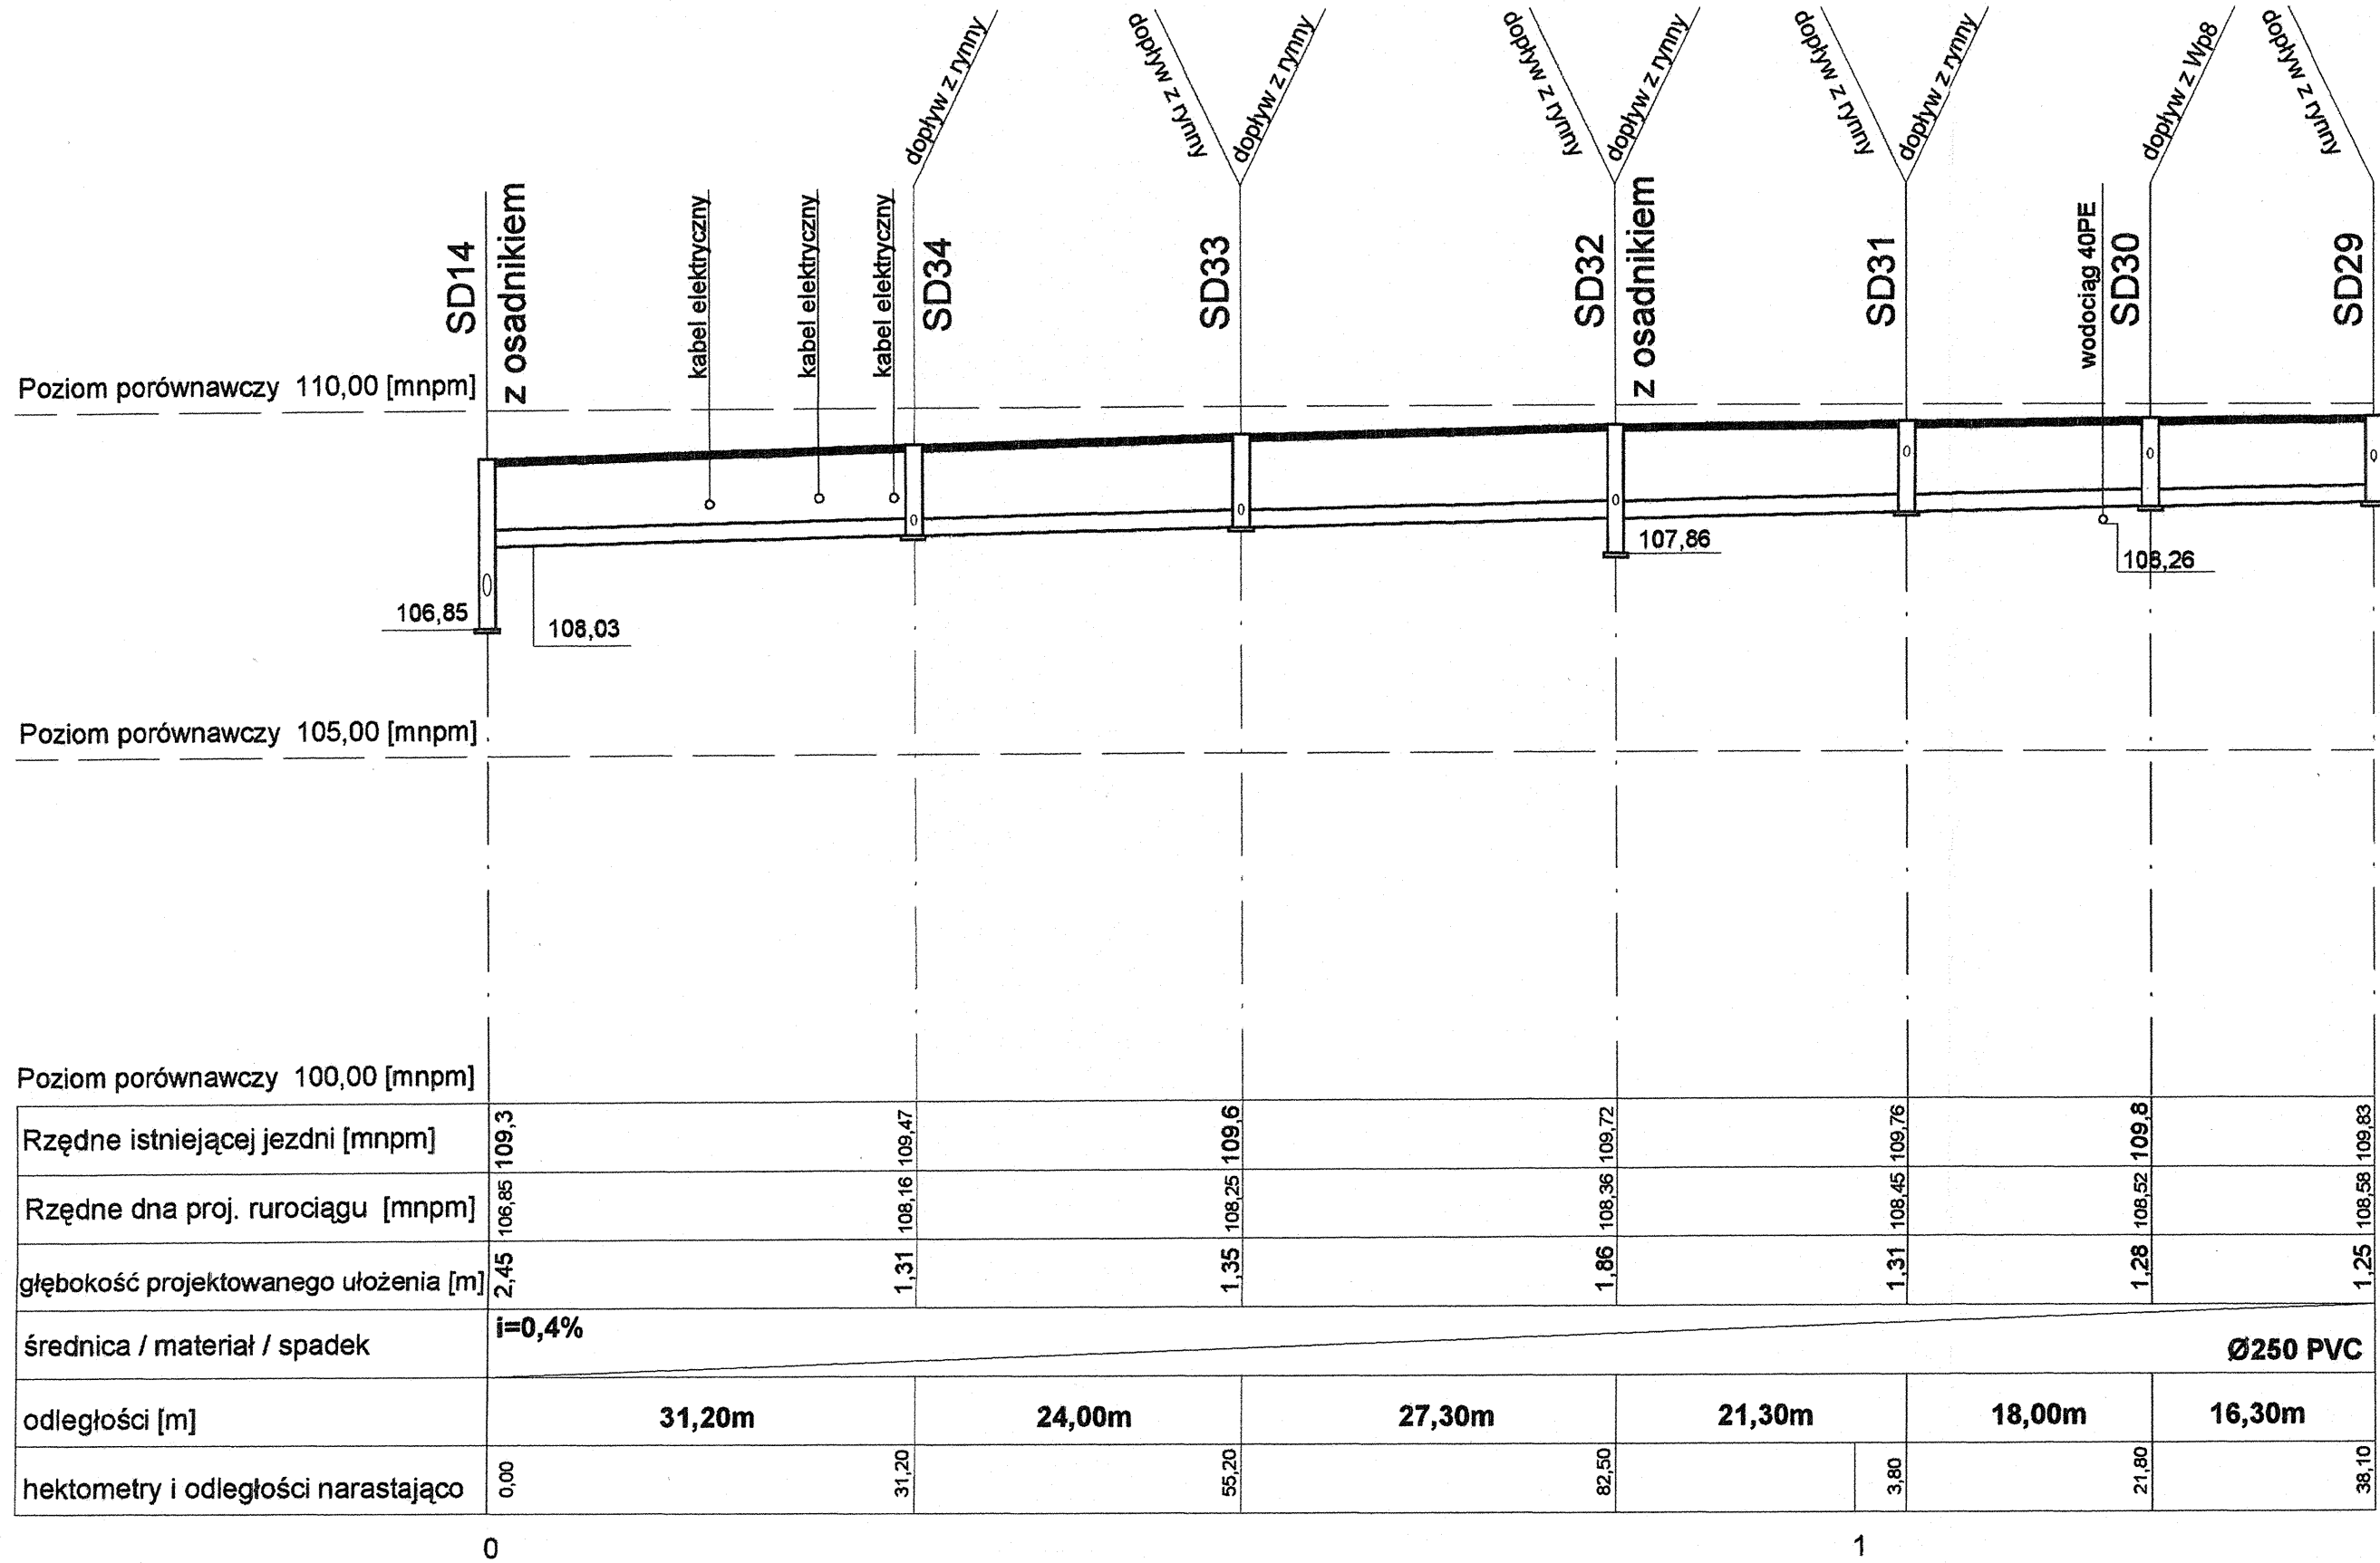

Od SD16 - SD49

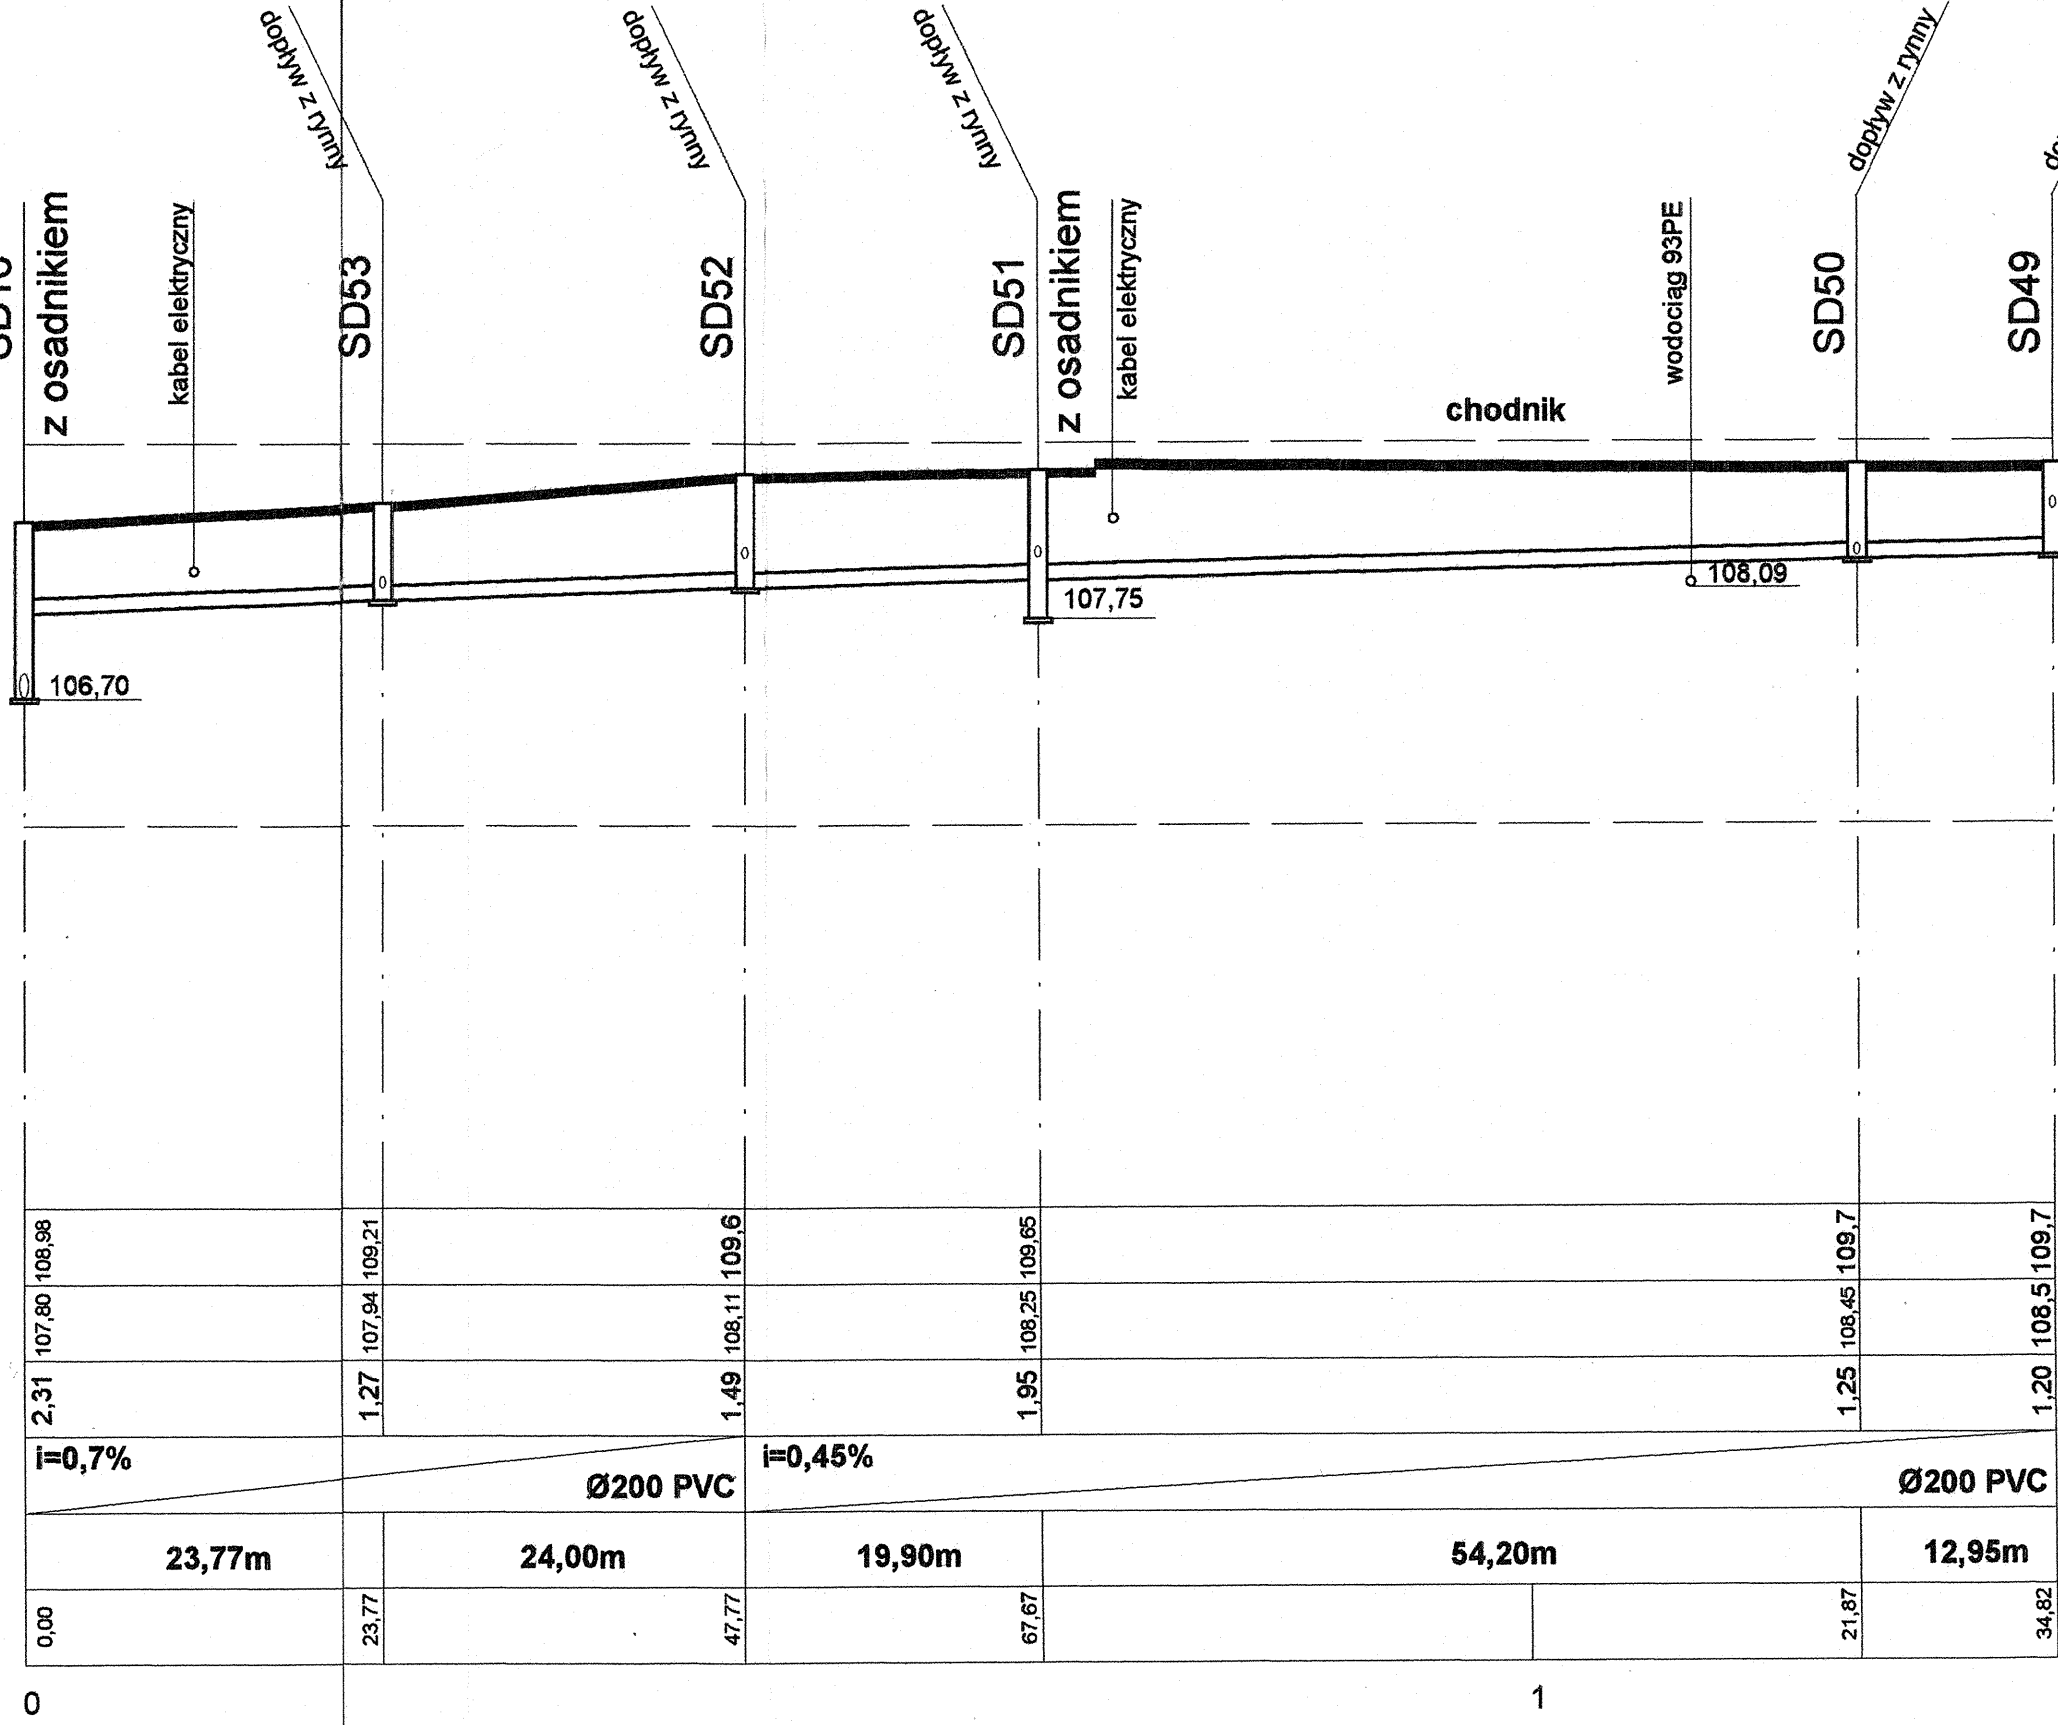

Profil podłużny kanalizacji deszczowej
skala 1:100/500

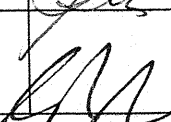Inwestor: Gmina Miejska Starogard Gdański 83-200 Starogard Gdański ul. Gdańska 6		Stadium:	Branża:	Objekt: Sieci zewnętrzne	
		P.W	S		
Inwestycja: ZAKŁAD UTYLIZACJI ODPADÓW w Starym Lesie wraz z infrastrukturą towarzyszącą		Tytuł projektu: P.W. Sieci zewnętrznych: wod-kan.; deszczow.; co. i odcieków technologicznych			
		Nazwa rys.: Profil podłużny kanalizacji deszczowej odcinki: od SD14 do SD29, od SD16 do SD49			
Wykonawca dokumentacji KONSORCJUM:		Projektował: mgr inż. Wojciech Damps inż. Jan Rzeźnik		Upr. nr: 725/Gd/82	
	Przedsiębiorstwo J. A. T. Sp. z o.o. 80-365 Gdańsk ul. Czarny Dwór 8 A	Sprawdził: mgr inż. Grzegorz Zych		Upr. nr: 4130/Gd/89	
		Data: 15.02.2005		Skala: 1 : 100/500	Nr arch. proj.: 2038/05-S
 NORD INVESTMENTS S.A. 80-747 Gdańsk ul. Toruńska 12					