



Od SD54 - SD61

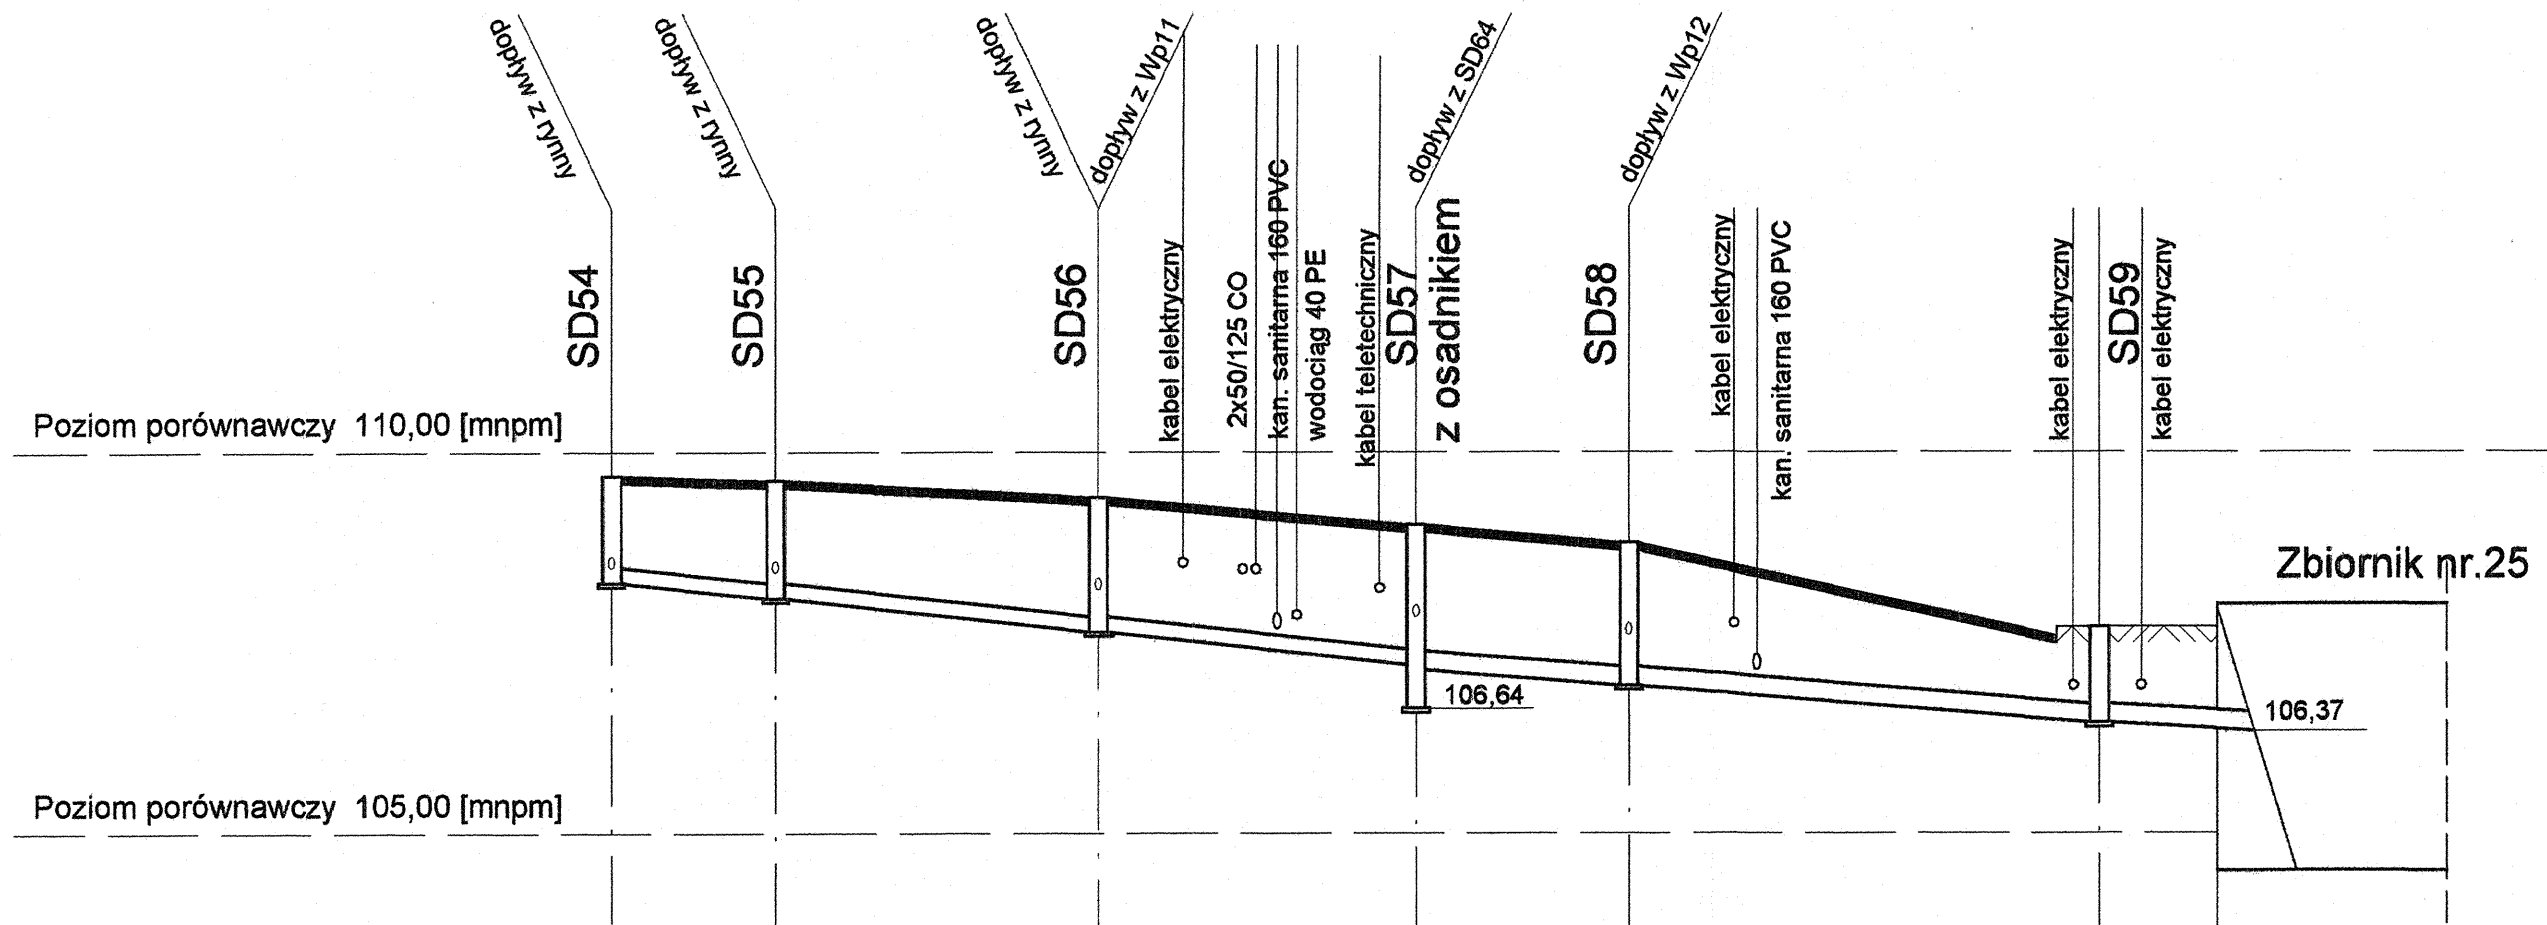


|                                       |                 |        |        |                 |        |        |                 |  |  |
|---------------------------------------|-----------------|--------|--------|-----------------|--------|--------|-----------------|--|--|
| Poziom porównawczy 100,00 [mnpm]      |                 |        |        |                 |        |        |                 |  |  |
| Rzędne istniejącej jezdni [mnpm]      | 109,68          | 109,62 | 109,40 | 109,04          | 108,80 | 107,70 | 107,70          |  |  |
| Rzędne dna proj. rurociągu [mnpm]     | 108,28          | 108,08 | 107,64 | 107,14          | 106,93 | 106,45 | 106,37          |  |  |
| głębokość projektowanego ułożenia [m] | 1,40            | 1,54   | 1,76   | 1,90            | 1,87   | 1,25   | 1,33            |  |  |
| średnica / materiał / spadek          | Ø200 PVC i=2,1% |        |        | Ø250 PVC i=1,5% |        |        | Ø250 PVC i=0,6% |  |  |
| odległości [m]                        | 10,90m          | 21,35m | 21,00m | 14,08m          | 31,27m | 7,80m  |                 |  |  |
| hektometry i odległości narastająco   | 0,00            | 10,90  | 32,25  | 53,25           | 67,33  | 98,60  | 6,40            |  |  |

 
Od SD59 - SD60

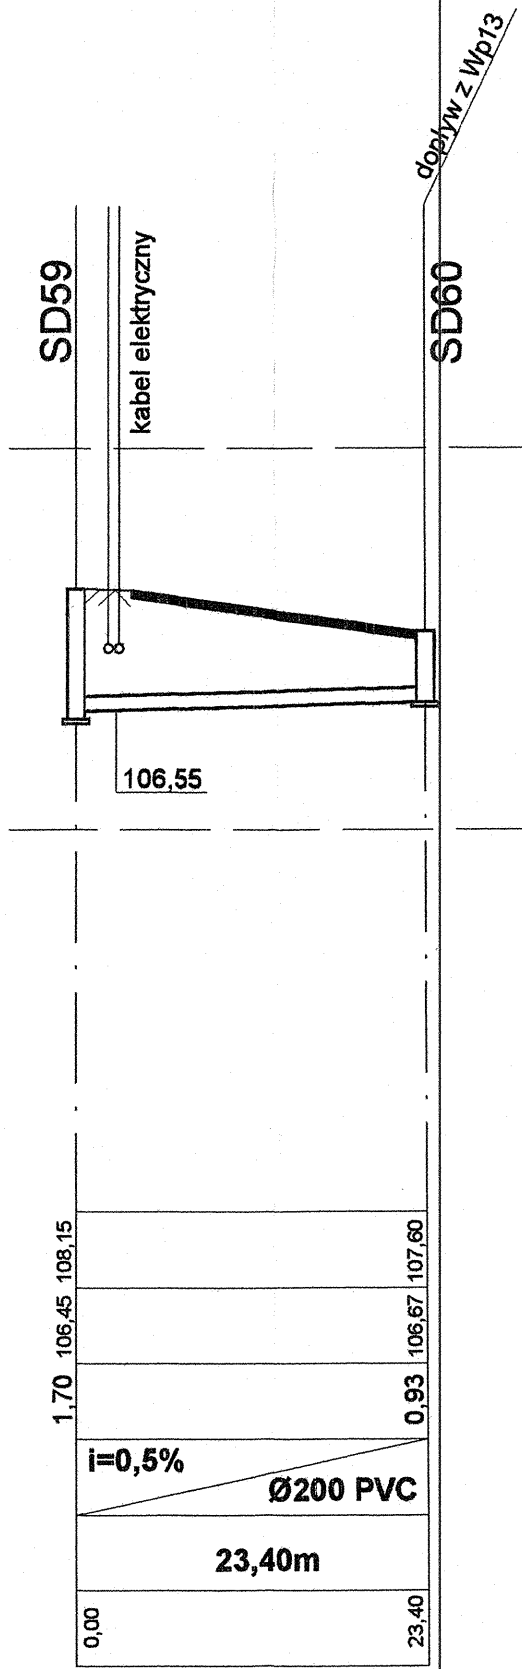

Od SD65 - SD57

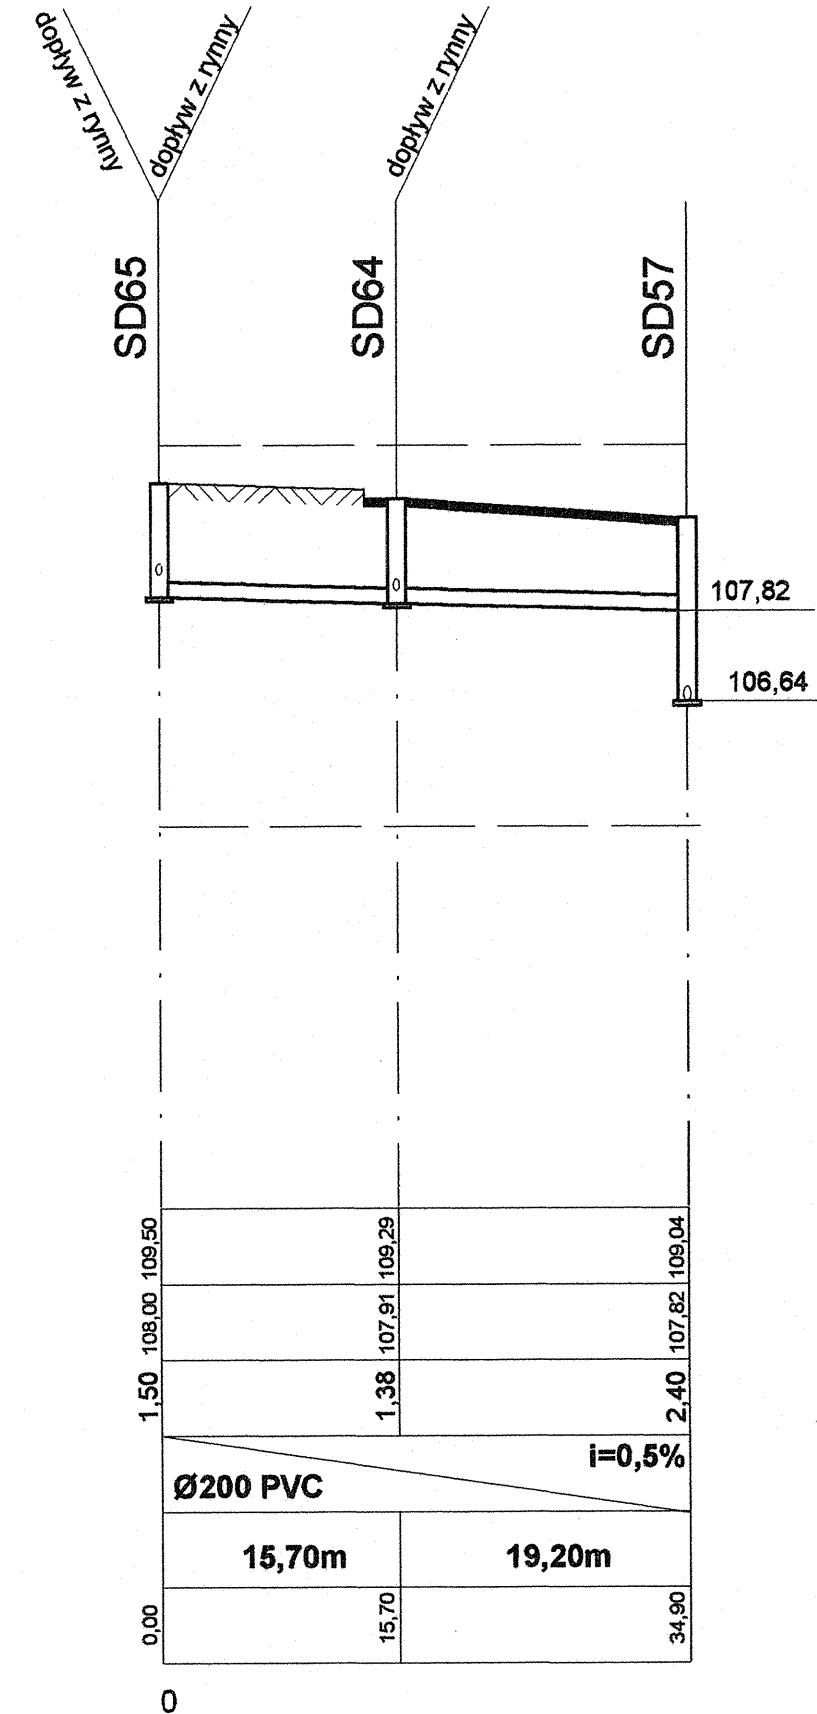

Profil podłużny kanalizacji deszczowej  
skala 1:100/500

|                                                                                                     |                                                                                 |                                                                                                                |                           |                                                          |
|-----------------------------------------------------------------------------------------------------|---------------------------------------------------------------------------------|----------------------------------------------------------------------------------------------------------------|---------------------------|----------------------------------------------------------|
| Inwestor:<br>Gmina Miejska Starogard Gdański<br>83-200 Starogard Gdański ul. Gdańska 6              |                                                                                 | Stadium:<br><br>P.W                                                                                            | Branża:<br><br>S          | Obiekt:<br>Sieci zewnętrzne                              |
| Inwestycja:<br>ZAKŁAD UTYLIZACJI ODPADÓW<br>w Starym Lesie<br>wraz z infrastrukturą<br>towarzyszącą |                                                                                 | Tytuł projektu: P.W. Sieci zewnętrznych: wod-kan.;<br>deszczow.; co. i odcieków technologicznych               |                           |                                                          |
| Wykonawca dokumentacji KONSORCJUM:                                                                  |                                                                                 | Nazwa rys.: Profil podłużny kanalizacji deszczowej<br>odcinki: od SD54 do SD61, od SD65 - SD57, od SD60 - SD59 |                           |                                                          |
|                | Przedsiębiorstwo<br>J. A. T. Sp. z o.o.<br>80-365 Gdańsk<br>ul. Czarny Dwór 8 A | Projektował:<br>mgr inż. Wojciech Damps<br>inż. Jan Rzeźnik                                                    |                           | Upr. nr:<br>725/Gd/82                                    |
|                                                                                                     |                                                                                 | Sprawdził:<br>mgr inż. Grzegorz Zych                                                                           |                           | Upr. nr:<br>4130/Gd/89                                   |
|                | NORD INVESTMENTS<br>S.A.<br>80-747 Gdańsk<br>ul. Toruńska 12                    | Data:<br><br>15.02.2005                                                                                        | Skala:<br><br>1 : 100/500 | Nr arch. proj.:<br>2038/05-S<br><br>Nr rys.:<br><br>S-14 |