




Studzienka kanalizacyjna przelotowa

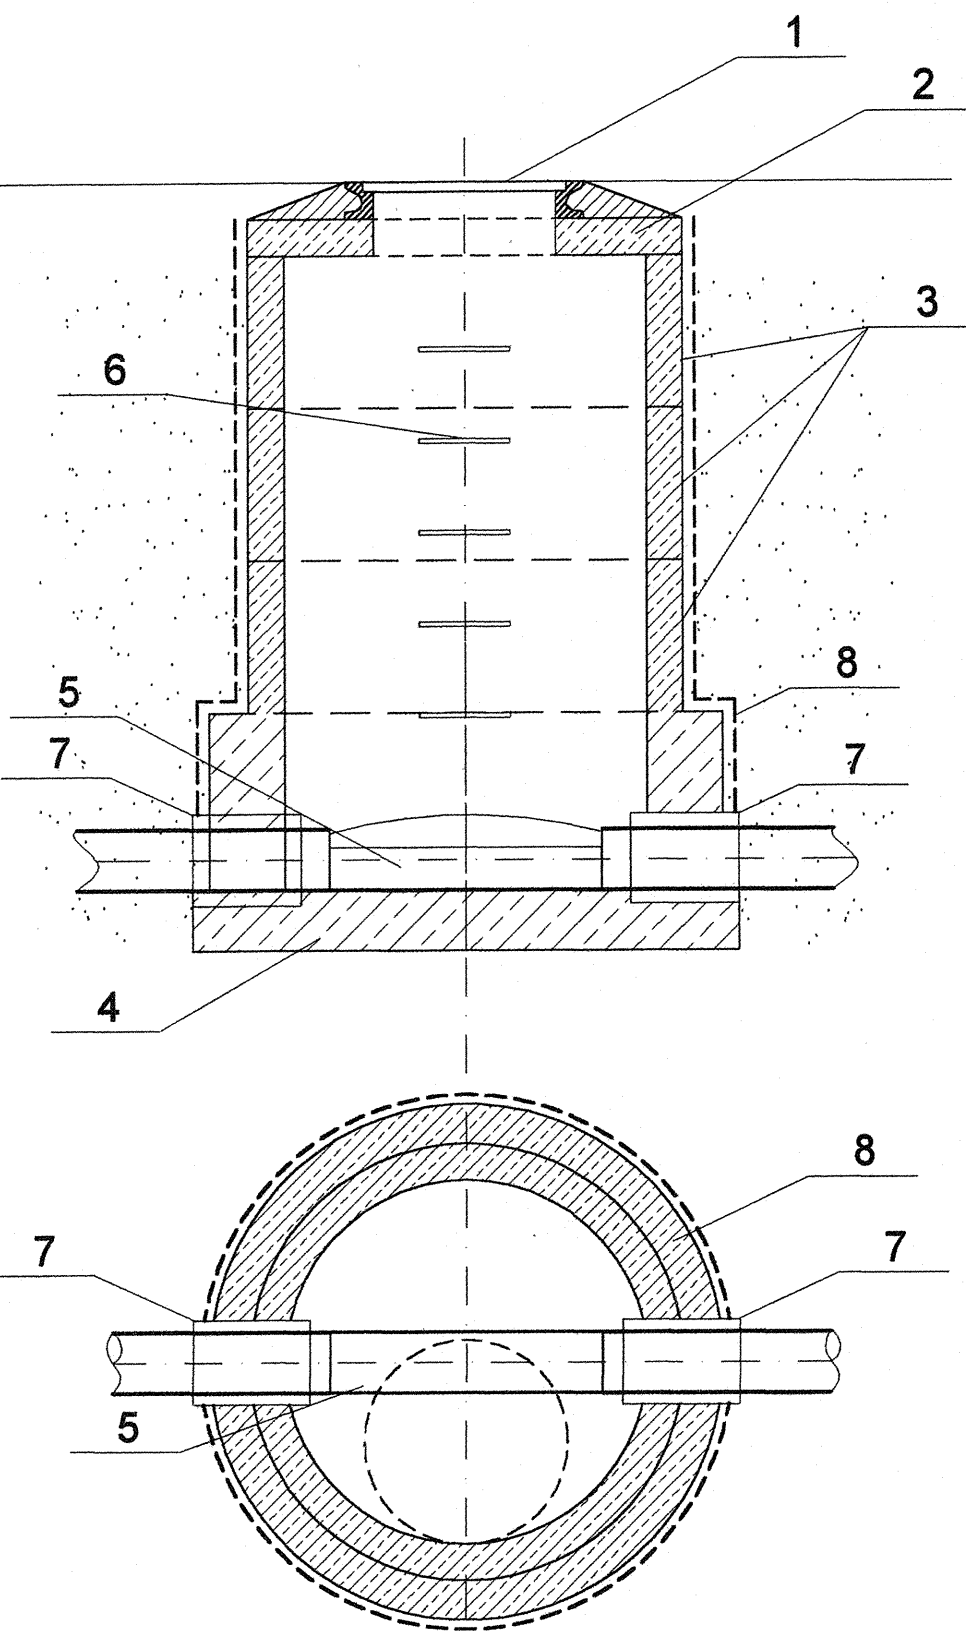


Studzienka kanalizacyjna kierunkowa

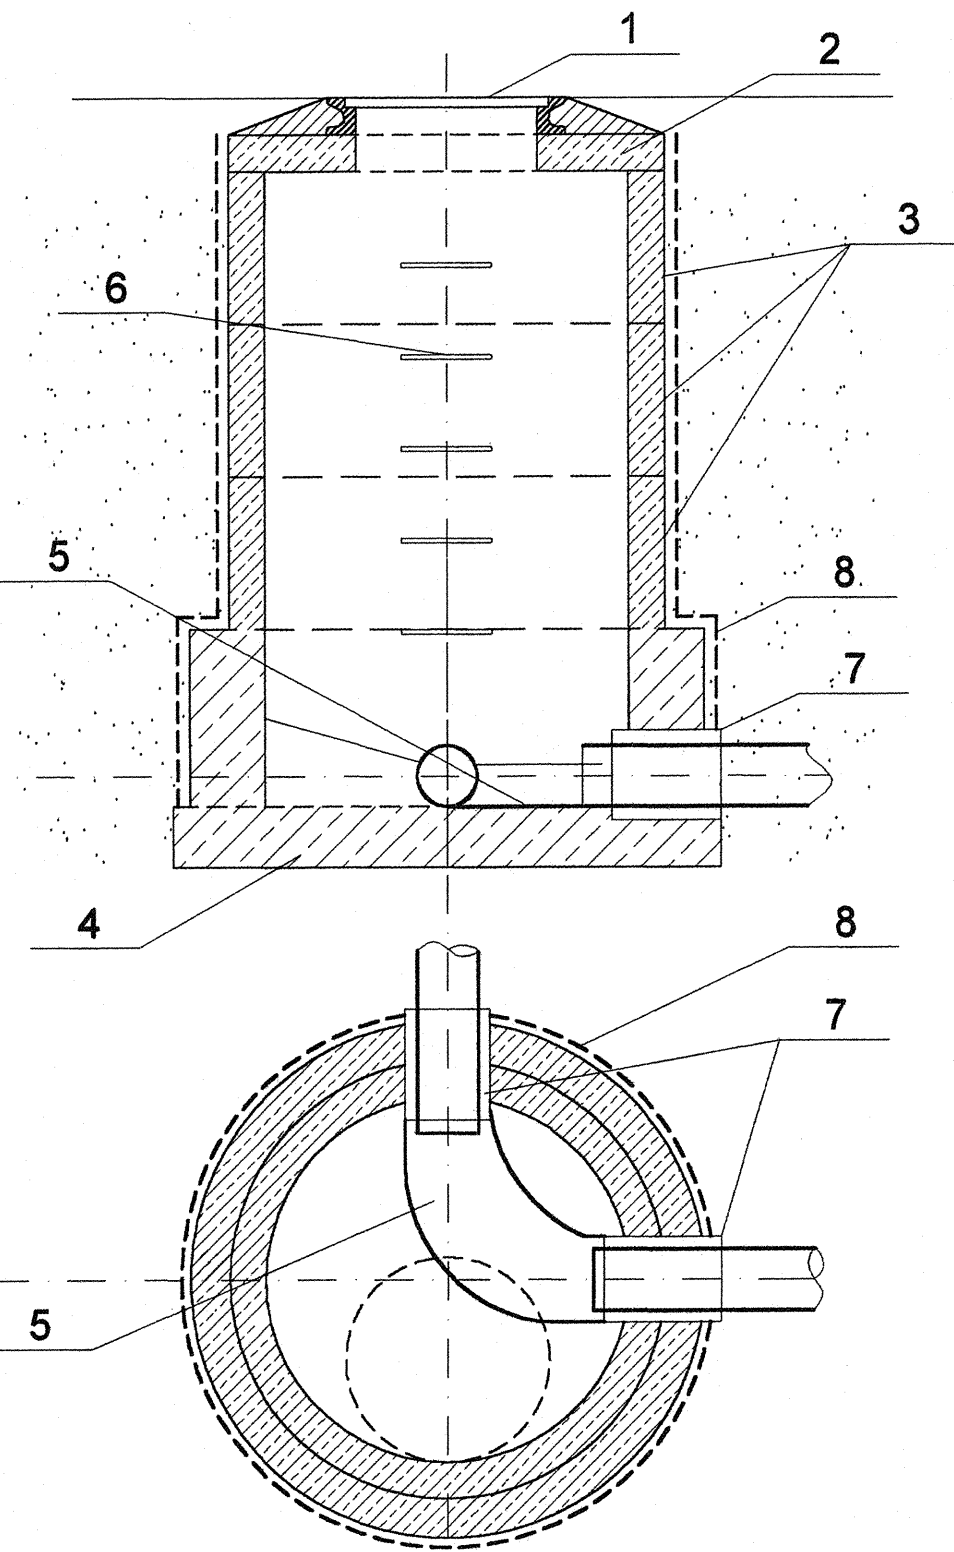

Studzienka kanalizacyjna połączeniowa

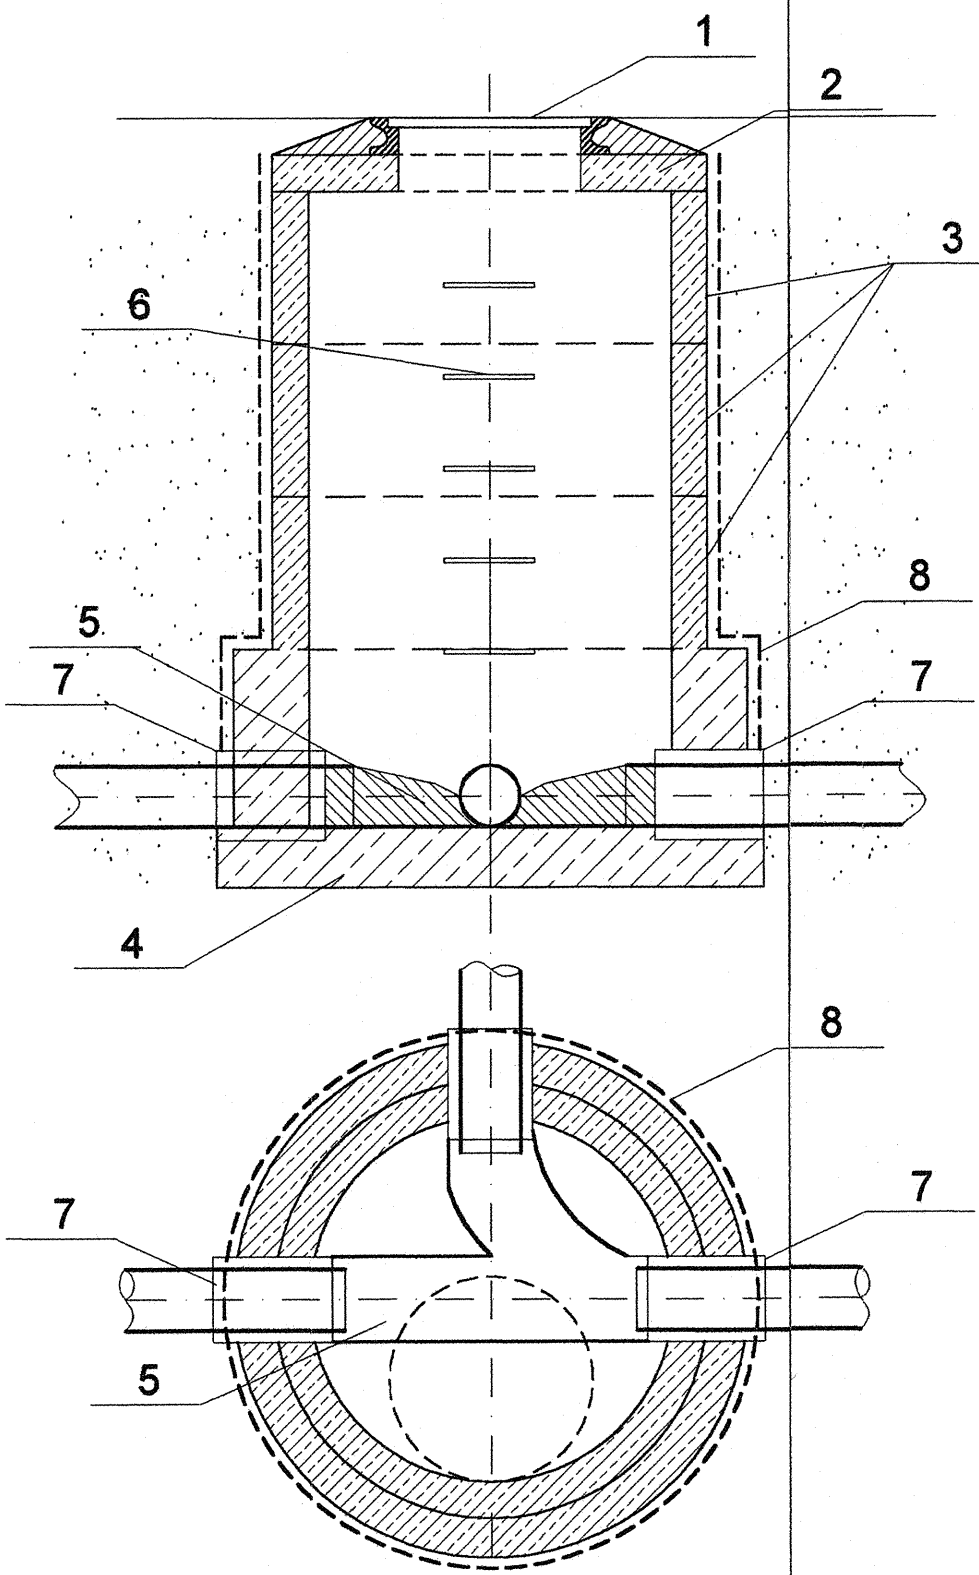

Studzienka kanalizacyjna osadnikowa

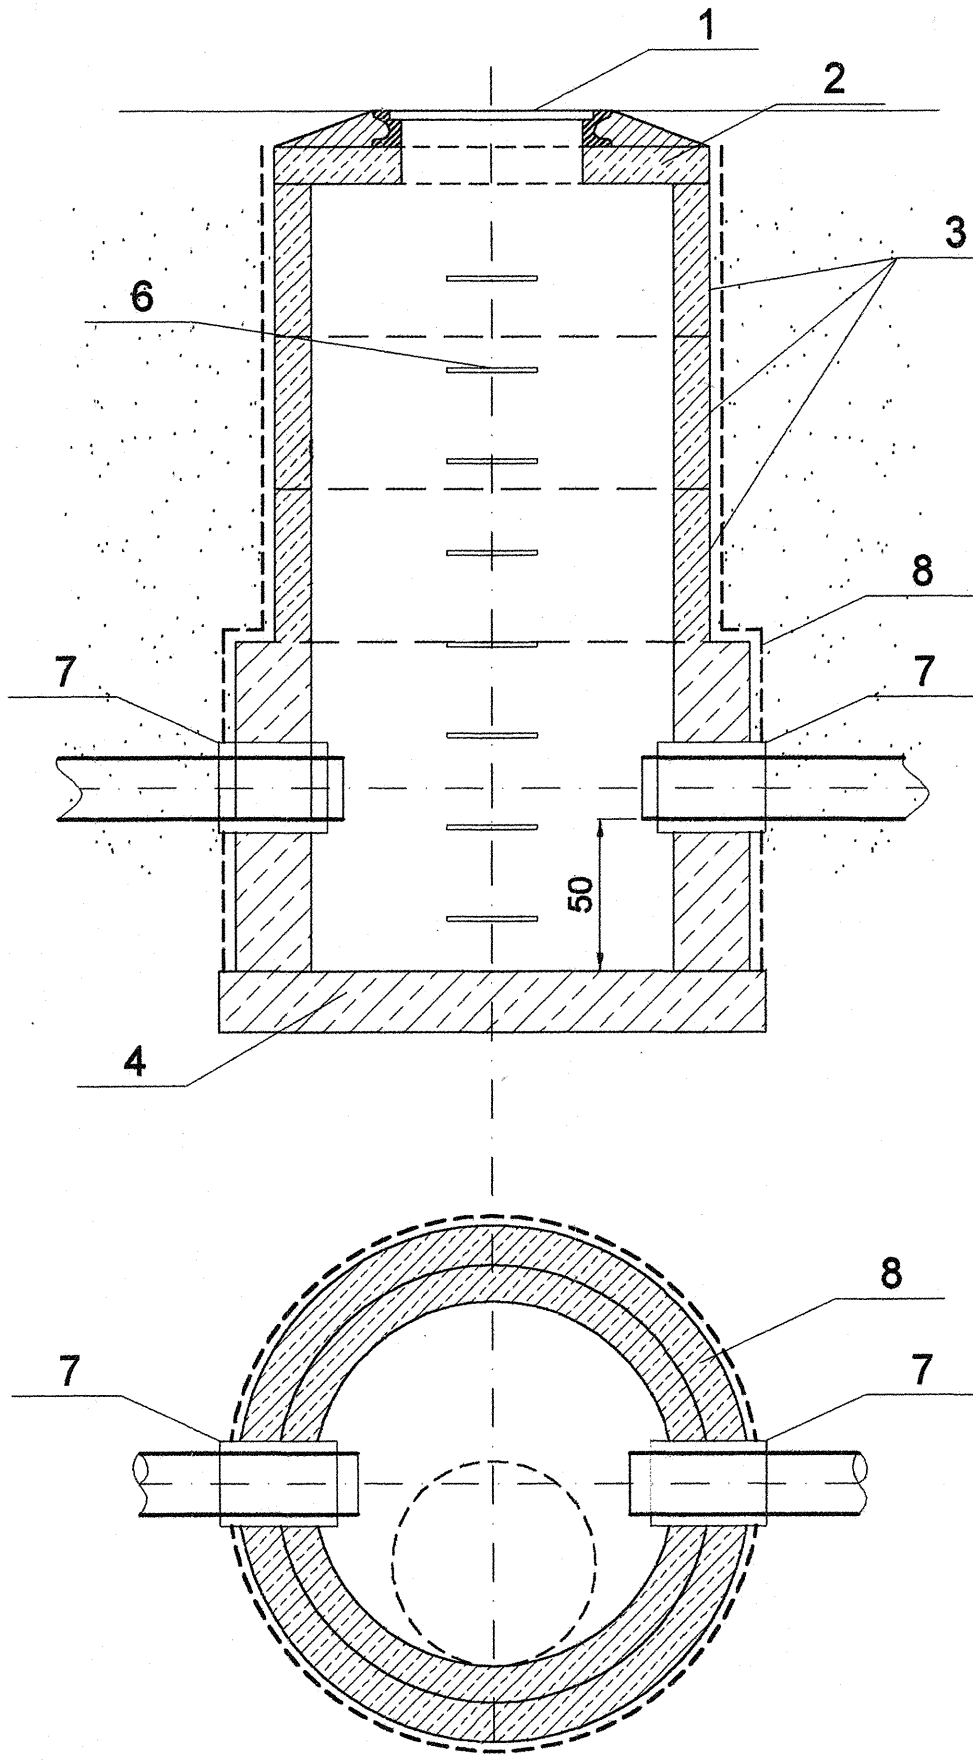

Studzienki kanalizacyjne typowe
dla kanalizacji sanitarnej, deszczowej i technologicznej


skala 1:25

ZESTAWIENIE STUDNI

Lp.	WYSZCZEGÓLNIENIE DLA KAŻDEJ STUDZIENKI Wg FUNKCJI	NUMERACJA NA PLANIE	ILOŚĆ	UWAGI
1	Przelotowa	SD1, SD2, SD3, SD4, SD6, SD7, SD8 SD12, SD13, SD15, SD20, SD21, SD22 SD23, SD24, SD27, SD28, SD29, SD30 SD31, SD33, SD34, SD35, SD39, SD41 SD44, SD45, SD46, SD47, SD48, SD49 SD50, SD52, SD53, SD54, SD55, SD58 SD60, SD61, SD62, SD63, SD64, SD65 SD66, SD67	szt. 45	
2	Kierunkowa (na załamaniu trasy)	SD18, SD19, SD26, SD38, SD56	szt. 5	
3	Połączeniowa	SD10, SD42, SD59,	szt. 3	
4	Osadnikowa (deszczowa)	SD5, SD9, SD11, SD14, SD16, SD17 SD25, SD32, SD36, SD40, SD43, SD51, SD57,	szt. 14	

ZESTAWIENIE MATERIAŁOWE

Lp.	WYSZCZEGÓLNIENIE DLA KAŻDEJ STUDZIENKI
1	właz żel. DN600 ryglowany D-400
2	plyta górna żelbet. nastudzienna z otworem na właz
3	kregi żelbet. DN1200, h=0,5m
4	plyta dolna betonowa
5	kineta studzienki h=0,5m
6	stopnie złączowe żeliwne
7	Przejście szczelne dla rurociągów PVC zależnie dla ich średnic (200,250,315,400)
8	izolacja

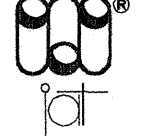Inwestor: Gmina Miejska Starogard Gdański 83-200 Starogard Gdański ul. Gdańska 6	Stadium: P.W.	Branża: S	Obiekt: Zakład Utylizacji Odpadów Stary Las
Inwestycja: ZAKŁAD UTYLIZACJI ODPADÓW Stary Las wraz z infrastruktura towarzysząca	Tytuł projektu: P.W. Sieci sanitarnych: wod-kan, deszcz, c.o.		
Wykonawca dokumentacji KONSORCJUM:  Przedsiębiorstwo J. A. T. Sp. z o.o. 80-365 Gdańsk ul. Czarny Dwór 8 A	Nazwa rys.: Studzienki kanalizacyjne typowe dla kanalizacji sanitarnej, deszczowej i technologicznej		
NORD INVESTMENTS S.A. 80-747 Gdańsk ul. Toruńska 12	Projektował: mgr inż. D. Wołowska inż. Jan Rzeznik	Upr. nr: 725/Gd/82	
	Sprawdził: mgr inż. Grzegorz Zych	Upr. nr: 4130/Gd/89	
	Data: 15.02.2005	Skala: 1 : 25	Nr arch. proj.: 2038/05-S
			Nr rys.: S-20