


Profil podłużny sieci wodociągowej p.poz.

Wppoz - P9

skala: 1:100/500

Wyszczególnienie zbiorcze materiałów podstawowych na całej trasie dla wszystkich odcinków

LP	Wyszczególnienie	JM	Ilość	Uwagi
1	2	3	4	5
1	Blok oporowy betonowy	szk.	15	
2	Trojnik równoprzeladowy 110/110/110 PVC	szk.	8	
3	Łuk jednokoleiowy 110PVC, 90 °	szk.	6	
4	Kształce przełączny złączny z łukiem dla rur złącznych DN100	szk.	2	
5	Złaczka równoprzeladowa kohn-kellach, 110PVC	szk.	4	✓
6	Zsawna kol. żel. z miękkim daszecz. DN100	szk.	7	✓
7	Hydant nadcienny DN100, PN10	szk.	7	✓
8	Złaczka równoprzeladowa jednokolei 110 PVC	szk.	2	✓
9	Łuk jednokoleiowy 110PVC, 11 °	szk.	4	
10	trojnik równoprzeladowy kohn, 110/110/110PVC, szk.	szk.	2	✓

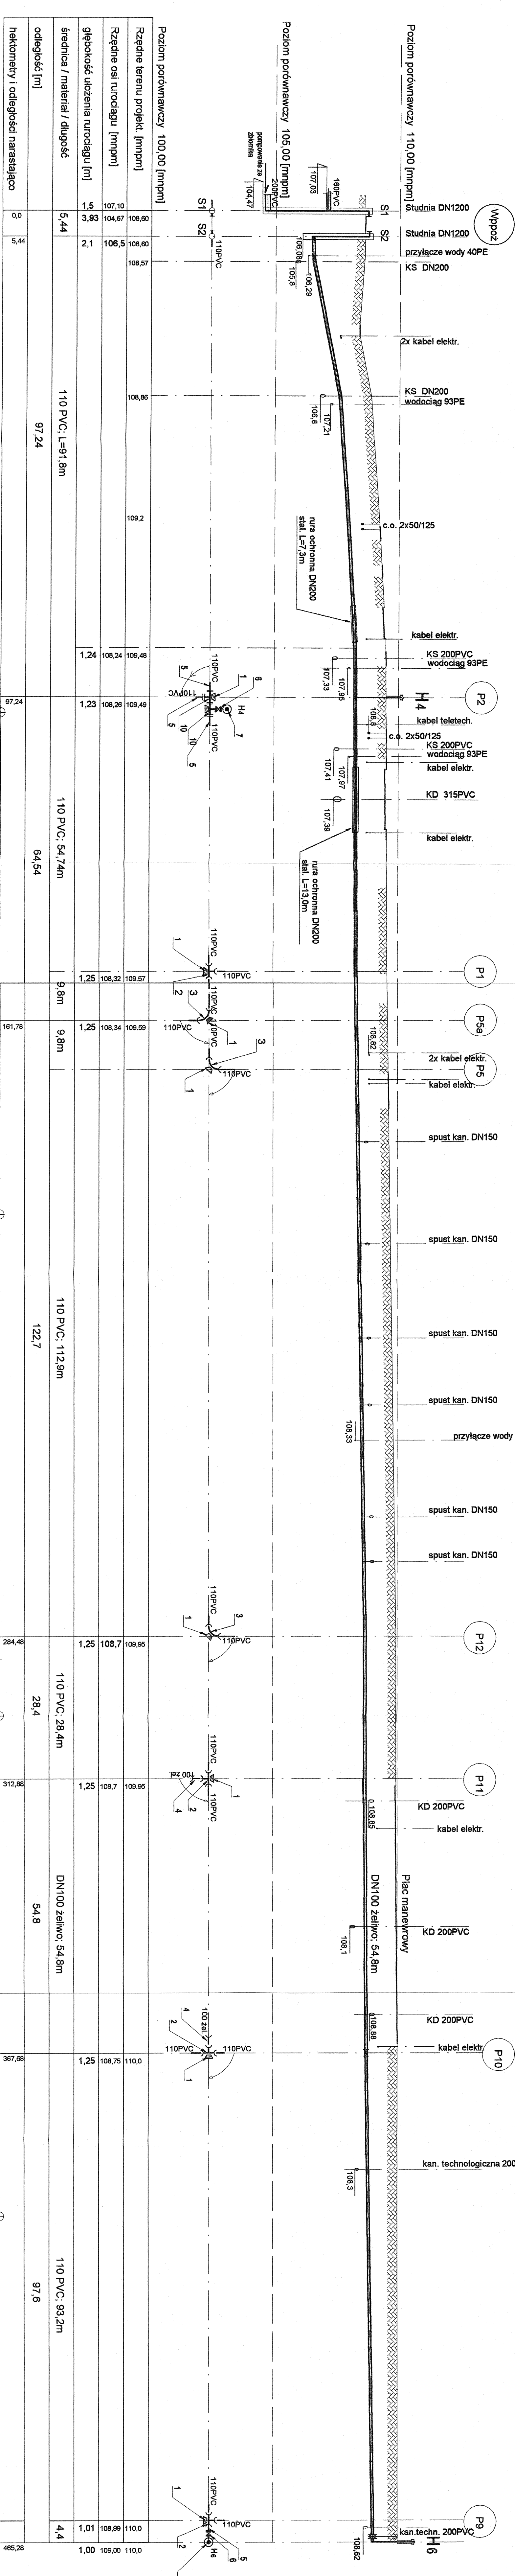

Poziom porównawczy 105.00 [mnpn]				107,03	106,29	106,8	107,21	107,8	107,33	107,85	107,41	107,38	108,82	108,33	108,1	108,88	108,3	108,62
Poziom porównawczy 100.00 [mnpn]				107,03	106,29	106,8	107,21	107,8	107,33	107,85	107,41	107,38	108,82	108,33	108,1	108,88	108,3	108,62
Rzędne terenu projekt. [mnpn]	107,10	106,67	106,57	108,66	109,2	108,48	108,49	108,32	108,34	108,7	108,75	110,0	108,99	110,0	109,00	109,00	109,00	109,00
Rzędne osi rurociągu [mnpn]	107,10	106,67	106,57	108,66	109,2	108,48	108,49	108,32	108,34	108,7	108,75	110,0	108,99	110,0	109,00	109,00	109,00	109,00
Głębokość ułożenia rurociągu [m]	1,5	3,93	2,1	1,24	1,23	1,25	1,25	1,25	1,25	1,25	1,25	1,25	1,25	1,25	1,25	1,25	1,25	1,25
średnica / materiał / długość	5,44	110 PVC, L=91,8m	110 PVC, L=91,8m	110 PVC, L=91,8m	110 PVC, L=91,8m	110 PVC, L=91,8m	110 PVC, L=91,8m	110 PVC, L=91,8m	110 PVC, L=91,8m	110 PVC, L=91,8m	110 PVC, L=91,8m	110 PVC, L=91,8m	110 PVC, L=91,8m	110 PVC, L=91,8m	110 PVC, L=91,8m	110 PVC, L=91,8m	110 PVC, L=91,8m	110 PVC, L=91,8m
odległość [m]	0	97,24	64,54	9,8m	9,8m	122,7	28,4	54,8	97,6	465,28								
hektometry i odległości narastające	0	97,24	161,78	171,58	181,38	304,08	332,48	387,28	484,88									

Investor: Gmina Miasteczko Starogard Gdański 83-200 Starogard Gdański ul. Gdańska 6	Stadum: P.W	Branza: S	Objekt: Stary Las
Investycja: ZAKŁAD UTYLIZACJI ODPADÓW wraz z infrastrukturą towarzyszącą	Typu projektu: PW Sieci sanitarnych: wod-kan, deszcz. co	Nazwa n/s: PS - P9	Profil podłużny sieci wodociągowej p.poz.
Wykonawca dokumentacji: KONSORCIUM: mgr inż. D. Wołowska inż. Jan Rzeznik mgr inż. Grzegorz Zych	Projektant: mgr inż. J. A. T. Sp. z o.o. 80-365 Gdańsk ul. Czarny Dwór 8 A	Upr. nr: 729/Gd/83	Upr. nr: 4130/Gd/89
NORD INVESTMENTS S.A. 80-747 Gdańsk ul. Toruńska 12	Data: 15.02.2005	Skala: 1 : 100/500	Nr arch. proj.: 2038/05-S
			Przyrządek: S-22