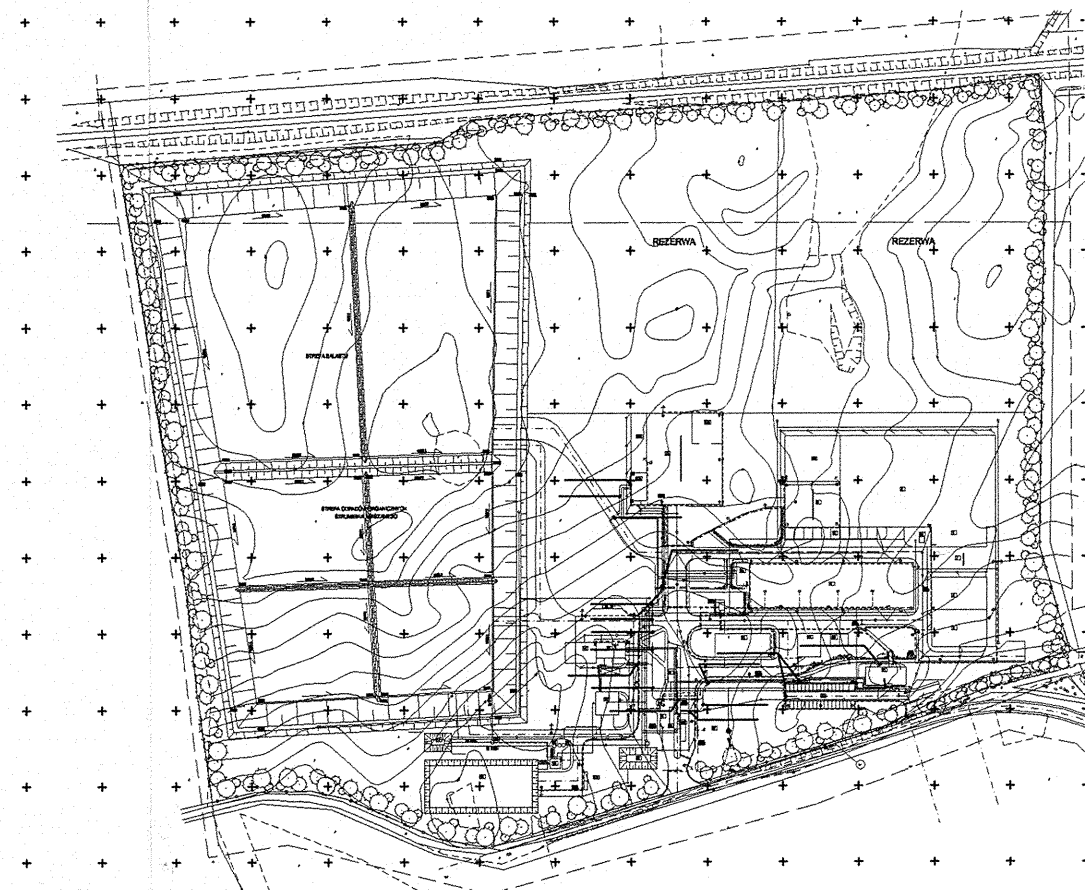




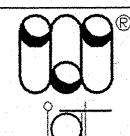
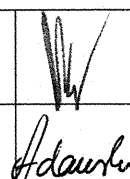
WYKAZ OBIEKTÓW

- 1. PORTIERNIA
- 2a,2b. WAGI L=14m, 40Mg
- 3. MYJKA DO KÓŁ MECHANICZNA
- 4. SORTOWNIA ODPADÓW
- 4a. OBIEKT SOCJALNY DLA PRACOWNIKÓW
- 5. SORTOWNI I KOMPOSTOWNI
- 6. WIATA PRZYJĘCIA ODPADÓW ORGANICZNYCH
- 6a. WIATY DLA KONTENERÓW KOMPOSTOWYCH
- 7. ZBIORNIK WÓD PROCESOWYCH Z KONTENERÓW
- 8. PLAC MANEWOWY KOMPOSTOWNI
- 8a. WIATA DOJRZEWIANIA KOMPOSTU I KLASY
- 9. PLAC ZAŁADUNKU FRAKCJI 20-80cm
- 10. BOKSY DLA CEŁÓW SORTOWNI
- 11. WIATA NA ODPADY Z AZBESTEM
- 12. MAGAZYN ODPADÓW NIEBEZPIECZNYCH
- 13. OBIEKT SOCJALNY DLA PRACOWNIKÓW FIZYCZNYCH (poza sortownią)
- 14. WIATA GARAZOWA Z WARSZTATEM
- 15. MYJNIA PŁYTOWA
- 16. STACJA PALIW
- 17. ZBIORNIK BUFOROWY WÓD ODCIEKOWYCH
- 18. OCZYSZCZALNIA SIEKÓW (technologia odwirowanej osadu)
- 19. ZBIORNIK RETENCYJNY WÓD OCZYSZCZONYCH
- 20. PUNKT PRZERÓBKI ODPADÓW WIELKOGABARYTOWYCH, SPRZĘTU AGD I RTV ORAZ PRZERÓBKĘ GRUZU
- 20a. WARSZTAT ROZBIÓRKI
- 20b. STREFA ROZDRABNIANIA GRUZU
- 20c. KONTENER SOCJALNY
- 20d. WIATA
- 20e. STACJA PRZEROBU BIOGAZU-PROJEKTOWANA W POŹNIEJSZYM ETAPIE
- 21. OBIEKT ADMINISTRACYJNY
- 22. PARKING
- 23. POMPOWNIA POBORU ŚCIEKÓW DO OCZYSZCZALNI
- 24. SZAMBO 2 LUB 3 KOMOROWE
- 25. ZBIORNIK WÓD DESZCZOWYCH Z DRÓG I PLACÓW, FUNKCJA ZBIORNIKA P.POŻ.
- 26. STACJA TRANSFORMATOROWA
- 27. STUDZIENKA WODOMIERNICZA
- 28. PRZEPOMPOWNIA WÓD ODCIEKOWYCH

OZNACZENIA SIECI TELETECHNICZNYCH:

- TRASA PROJEKTOWANYCH KABLI TELETECHNICZNYCH UKŁADANYCH BEZPOŚREDNIO W ZIEMI
- RURY OSŁONOWE

XzTKMXpw 15x4x0,6 /T-1/- Typ projektowanego kabla /numer kabla/

Inwestor: Gmina Miejska Starogard Gdański 83-200 Starogard Gdański ul. Gdańska 6		Stadium: P.W.	Branża: T	Obiekt: TEREN
Inwestycja: ZAKŁAD UTYLIZACJI ODPADÓW STARY LAS wraz z infrastrukturą towarzyszącą		Tytuł projektu: SIECI ZEWNĘTRZNE - Sieci teletechniczne		
Wykonawca dokumentacji KONSORCJUM:  Przedsiębiorstwo J.A.T. Sp. z o.o. 80-365 Gdańsk ul. Czarny Dwór 8 A		Projektował: mgr inż. Ryszard Zienkiewicz	Upr. nr: 0725/97/U	
NORD INVESTMENTS S.A. 80-747 Gdańsk ul. Toruńska 12		Sprawił: inż. Andrzej Adamski	Upr. nr: 0744/97/U	
Data: 15.02.2005		Skala: 1 : 500 1 : 5000	Nr arch. proj.:	Nr rys: TT - 01