 


ZESTAWIENIE WYDAWNICZE OPRACOWANIA

Inwestor:	Gmina Miejska Starogard Gdański 83-200 Starogard Gdański ul. Gdańska 6
Inwestycja:	ZAKŁAD UTYLIZACJI ODPADÓW STARY LAS wraz z infrastrukturą towarzyszącą
Wykonawca dokumentacji:	Konsorcjum Biur Projektowych  J.A.T.  NORD • Investments • S.A. Przedsiębiorstwo J. A. T. Sp. z o.o. 80-365 Gdańsk, ul. Czarny Dwór 8 A tel./ fax. (058) 553 – 02 - 15 NORD • INVESTMENTS • S.A. 80-747 Gdańsk ul. Toruńska 12 tel. (058) 305-69-38,39 fax 305-69-40

Lp.	Wyszczególnienie	Nr projektu i kosztorysów
	PROJEKT WYKONAWCZY	
1.	PROJEKT ZAGOSPODAROWANIA TERENU	2017 / 05-A
Obiekt nr 1 - PORTIERNIA		
2	P.W. Architektoniczny	2018 / 05 – A
3	P.W. Konstrukcyjny	2018 / 05 – K
4	P.W. Sanitarny	2018 / 05 – S
5	P.W. Elektryczny	2018 / 05 – E
6	P.W. Teletechniczny	2018 / 05 – TT
Obiekt nr 2a i 2b – WAGA SAMOCHODOWA		
7	P.W. Konstrukcyjny	2019 / 05 – K
Obiekt nr 3 – MYJNIA MECHANICZNA DO KÓŁ		
8	P.W. Konstrukcyjny	2020 / 05 – K
Obiekt nr 4 – SORTOWNIA ODPADÓW		
9	P.W. Architektoniczny	2021 / 05 – A
10	P.W. Konstrukcyjny	2021 / 05 – K
11	P.W. Sanitarny	2021 / 05 – S
12	P.W. Elektryczny	2021 / 05 – E
Obiekt nr 4a – OBIEKT SOCJALNY		
13	P.W. Architektoniczny	2022 / 05 – A
14	P.W. Konstrukcyjny	2022 / 05 – K
15	P.W. Sanitarny	2022 / 05 – S
16	P.W. Elektryczny	2022 / 05 – E
17	P.W. Teletechniczny (łącznie z Obiektem 1)	2018 / 05 – TT
Obiekt nr 5 i 6/1 – WIATA PRZYJĘCIA ODPADÓW ORG. I KONTENERÓW		
18	P.W. Architektoniczny	2023 / 05 – A
19	P.W. Konstrukcyjny	2023 / 05 – K
20	P.W. Elektryczny	2023 / 05 – E
21	P.W. odcieków technologicznych	2023 / 05 – S

Obiekt nr 6/2; 8; 8a; 9; 10/1 – ZESPÓŁ WIAT, PLACÓW I BOKSY		
22	P.W. Architektoniczny	2024 / 05 – A
23	P.W. Konstrukcyjny	2024 / 05 – K
24	P.W. Elektryczny	2024 / 05 – E
25	P.W. odcieków technologicznych	2024 / 05 – S
Obiekt nr 11 – WIATA NA ODPADY Z AZBESTEM		
26	P.W. Architektoniczny	2029 / 05 – A
27	P.W. Konstrukcyjny	2029 / 05 – K
28	P.W. Elektryczny	2029 / 05 – E
Obiekt nr 10/2; 12 – BOKSY I MAGAZYN ODPADÓW NIEBEZPIECZNYCH		
29	P.W. Architektoniczny	2030 / 05 – A
30	P.W. Konstrukcyjny	2030 / 05 – K
31	P.W. Elektryczny	2030 / 05 – E
Obiekt nr 13 – OBIEKT SOCJALNY dla pracowników fizycznych		
32	P.W. Architektoniczny	2031 / 05 – A
33	P.W. Konstrukcyjny	2031 / 05 – K
34	P.W. Sanitarny	2031 / 05 – S
35	P.W. Elektryczny	2031 / 05 – E
36	P.W. Teletechniczny (łącznie z Obiektem 1)	2018 / 05 – TT
Obiekt nr 14 – WIATA GARAŻOWA Z WARSZTATEM		
37	P.W. Architektoniczny	2032 / 05 – A
38	P.W. Konstrukcyjny	2032 / 05 – K
39	P.W. Sanitarny	2032 / 05 – S
40	P.W. Elektryczny	2032 / 05 – E
Obiekt nr 15 – MYJNIA PŁYTOWA		
41	P.W. Architektoniczny	2033 / 05 – A
42	P.W. Konstrukcyjny	2033 / 05 – K
Obiekt nr 20 – PUNKT PRZERÓBK I ODPADÓW WIELKOGABARYT.		
43	P.W. Architektoniczny	2034 / 05 – A
44	P.W. Konstrukcyjny	2034 / 05 – K
45	P.W. Sanitarny	2034 / 05 – S
46	P.W. Elektryczny	2034 / 05 – E
47	P.W. Teletechniczny (łącznie z Obiektem 1)	2018 / 05 – TT
Obiekt nr 21 – OBIEKT ADMINISTRACYJNY		
48	P.W. Architektoniczny	2035 / 05 – A
49	P.W. Konstrukcyjny	2035 / 05 – K
50	P.W. Sanitarny	2035 / 05 – S
51	P.W. Elektryczny	2035 / 05 – E
52	P.W. Teletechniczny (łącznie z Obiektem 1)	2018 / 05 – TT
Obiekt – DROGI, PLACE I PARKING (Ob. 22)		
53	P.W. Makroniwelacji	2036 / 05 – D
54	P.W. Dróg i placów wewnętrznych	2037 / 05 – D
Obiekt - SIECI ZEWNĘTRZNE		
55	P.W. Sieci sanitarnych: wod.-kan.; deszczow.; co,	2038 / 05 – S
56	P.W. Sieć rozdzielcza 0,4 kV i oświetlenie zewnętrzne	2038 / 05 – E
57	P.W. Sieci teletechnicznych	2038 / 05 – TT

Obiekt - OGRODZENIE		
58	P.W. Ogrodzenia zewnętrznego	2039 / 05 - A
Obiekt - INFRASTRUKTURA ZEWNĘTRZNA		
59	P.W. Linii energetycznej 15 kV	2040 / 05 – E
60	P.W. Wodociągu z m. Rokocin	2040 / 05 - S
	Obiekt nr 26 – STACJA TRANSFORMATOROWA	
61	P.B-W stacji transformatorowej (wykonany)	1978/2004 t.X

spis treści

1.0. DANE IDENTYFIKACYJNE INWESTYCJI 2

2.0. FAZA WYKONYWANEJ DOKUMENTACJI 2

3.0. PODSTAWA OPRACOWANIA 2

4.0. PRZEDMIOT I ZAKRES OPRACOWANIA 2

5.0. ROZWIĄZANIE PROJEKTOWE 3

 5.1. Wykonanie 3

 5.2. Materiał 3

6.0. UWAGI KOŃCOWE 3

Spis rysunków

A-O Plan sytuacyjny obiektu	skala 1:500
(odwodnienie powierzchniowe narysowane na rzucie posadzki wiaty)	
S-1 Rzut przyziemia	skala 1:200
S-2 Profile podłączeń wpustów do studni	skala 1:100

OPIS TECHNICZNY

1.0. DANE IDENTYFIKACYJNE INWESTYCJI

Inwestycja:	ZAKŁAD UTYLIZACJI ODPADÓW STARY LAS
Inwestor:	wraz z infrastrukturą techniczną GMINA MIEJSKA STAROGARD GDAŃSKI 83-200 Starogard Gdański; ul. Gdańska 6
Wykonawca dokumentacji:	Konsorcjum Biur Projektowych: PRZEDSIĘBIORSTWO J.A.T. Sp. z o.o. 80-365 Gdańsk; ul. Czarny Dwór 8 A NORD Investments S.A. 80-747 Gdańsk; ul. Toruńska 12

2.0. FAZA WYKONYWANEJ DOKUMENTACJI

Opracowywana dokumentacja stanowi Projekt Wykonawczy i została wykonana na podstawie Projektu Budowlanego i uzgodnień z Inwestorem.

3.0. PODSTAWA OPRACOWANIA

Dokumentacja opracowana została zgodnie z warunkami umowy nr 8/P/2004 z dnia 07.09.2004 zawartej z Inwestorem, zgodnie z Projektem Budowlanym oraz zgodnie z wymaganiami zawartymi w Decyzji o warunkach zabudowy i zagospodarowaniu terenu znak GPK-7332/262/01/02 z dnia 2002.06.12, ze zmianą z dnia 2003.10.16.

Dokumentacja wykonana została na aktualnych mapach sytuacyjno – wysokościowych do celów projektowych w skali 1:500.

Projekt Wykonawczy uwzględnia wymagania Inwestora, gestorów mediów energetycznych i infrastruktury zewnętrznej, właścicieli i dysponentów gruntu.

4.0. PRZEDMIOT I ZAKRES OPRACOWANIA

Inwestycja obejmuje budowę Zakładu Utylizacji Odpadów dla powiatu starogardzkiego wraz z towarzyszącą infrastrukturą techniczną w miejscowości Stary Las.

W obrębie projektowego Zakładu znajdują się obiekty zaplecza technicznego i technologicznego związane z odbiorem, segregacją, przeróbką i składowaniem odpadów.

Infrastrukturę zewnętrzną stanowią: linia energetyczna zasilająca 15 kV, wodociąg zaopatrujący Zakład w wodę z istniejącej sieci wodociągowej w miejscowości Rokocin.

Dojazd do Zakładu od drogi krajowej „22” zapewni nowa droga, projektowana osobnym trybem na warunkach przygotowywanej decyzji administracyjnej.

Przedmiotem niniejszego opracowania są instalacje odciekowe dla obiektu nr 6/2 , 8 (zespół wiat, placów i boksy).

5.0. ROZWIĄZANIE PROJEKTOWE

Rozwiązanie projektowe polega na odprowadzeniu odcieków technolog.

a) z ob. nr 6/2

- do studzienki zbiorczej skąd odpłyną grawitacyjnie przykanalikiem i siecią do zbiornika wód procesowych (ob. nr 6a) - sposób odprowadzenia ścieków analogicznie jak w ob. 6/1

b) z ob. nr 8 (wiata)

- do korytek ściekowych, betonowych oraz ECO-DRAIN stanowiących obrzegowanie posadzki wiaty. Korytko zbiera odcieki procesowe z powierzchni posadzki wiaty i odprowadza je do systemu kanalizacji technologicznej, która kończy się na zbiorniku wód procesowych (ob. 6a).

5.1. Wykonanie

ad.a) Studzienkę odpływową osadzić w posadzce wg projektu technologicznego. Z dna studzienki o głębokości 1,7 m odprowadzić odcieki przykanalikiem żel. $\varnothing$ 0,15 do kanalizacji zewnętrznej technologicznej, wykonanej z PCV. Kanalizację po wykonaniu sprawdzić na szczelność.

ad.b) Korytka odciekowe z posadzki wyrobić w betonie posadzkowym ze spadkiem min. 1% (głębokość korytka 0,1÷0,3 m, szer. 30 cm). Odprowadzenie z korytek wykonać poprzez wpusty żeliwne $\varnothing$ 150, przykanaliki $\varnothing$ 150 do sieci zewnętrznej $\varnothing$ 200 z PCV wg rysunku. Długość korytek odprowadzanych do 1-go wpustu max. $17 \text{ m} \times 2 = 34 \text{ m}$. Korytko ECO-DRAIN pod wjazdem do wiaty, wbudowane w posadzkę ze spadkiem własnym 0,5%.

5.2. Materiał

ad.a) Studnię zbiorczą w obiekcie 6/2 projektuje się z kręgów żelbetowych $\varnothing$ 1000 z wiałem żeliwnym $\varnothing$ 600 zlicowanym z posadzką. Głębokość posadowienia studni 1,7 m. Przykanalik $\varnothing$ 150 żeliwo kanalizacyjne.


ad.b) Do odprowadzenia wód odciekowych służą korytka odciekowe betonowe w posadzce oraz wpusty żeliwne piwniczne $\varnothing$ 150. Od wpustów do sieci technologicznej zewnętrznej, wykonać przykanaliki z żeliwa kanalizacyjnego $\varnothing$ 0,15 m. Korytka ECO-DRAIN pod bramami wjazdowymi typ E150k z klasą obciążenia E600 z rusztem żeliwnym.

6.0. UWAGI KOŃCOWE

Całość wykonać zgodnie z Warunkami Technicznymi Wykonania i Odbioru Robót Budowlano - Montażowych cz. II Instalacje Sanitarne i Przemysłowe oraz Specyfikacją Techniczną Wykonania.

opracował:
inż. J. Rzeźnik

KONSORCJUM:	Przedsiębiorstwo J.A.T. NORD Investments	PROJEKT WYKONAWCZY Instalacji odciekowej technologicznej	3
-------------	---	---	---

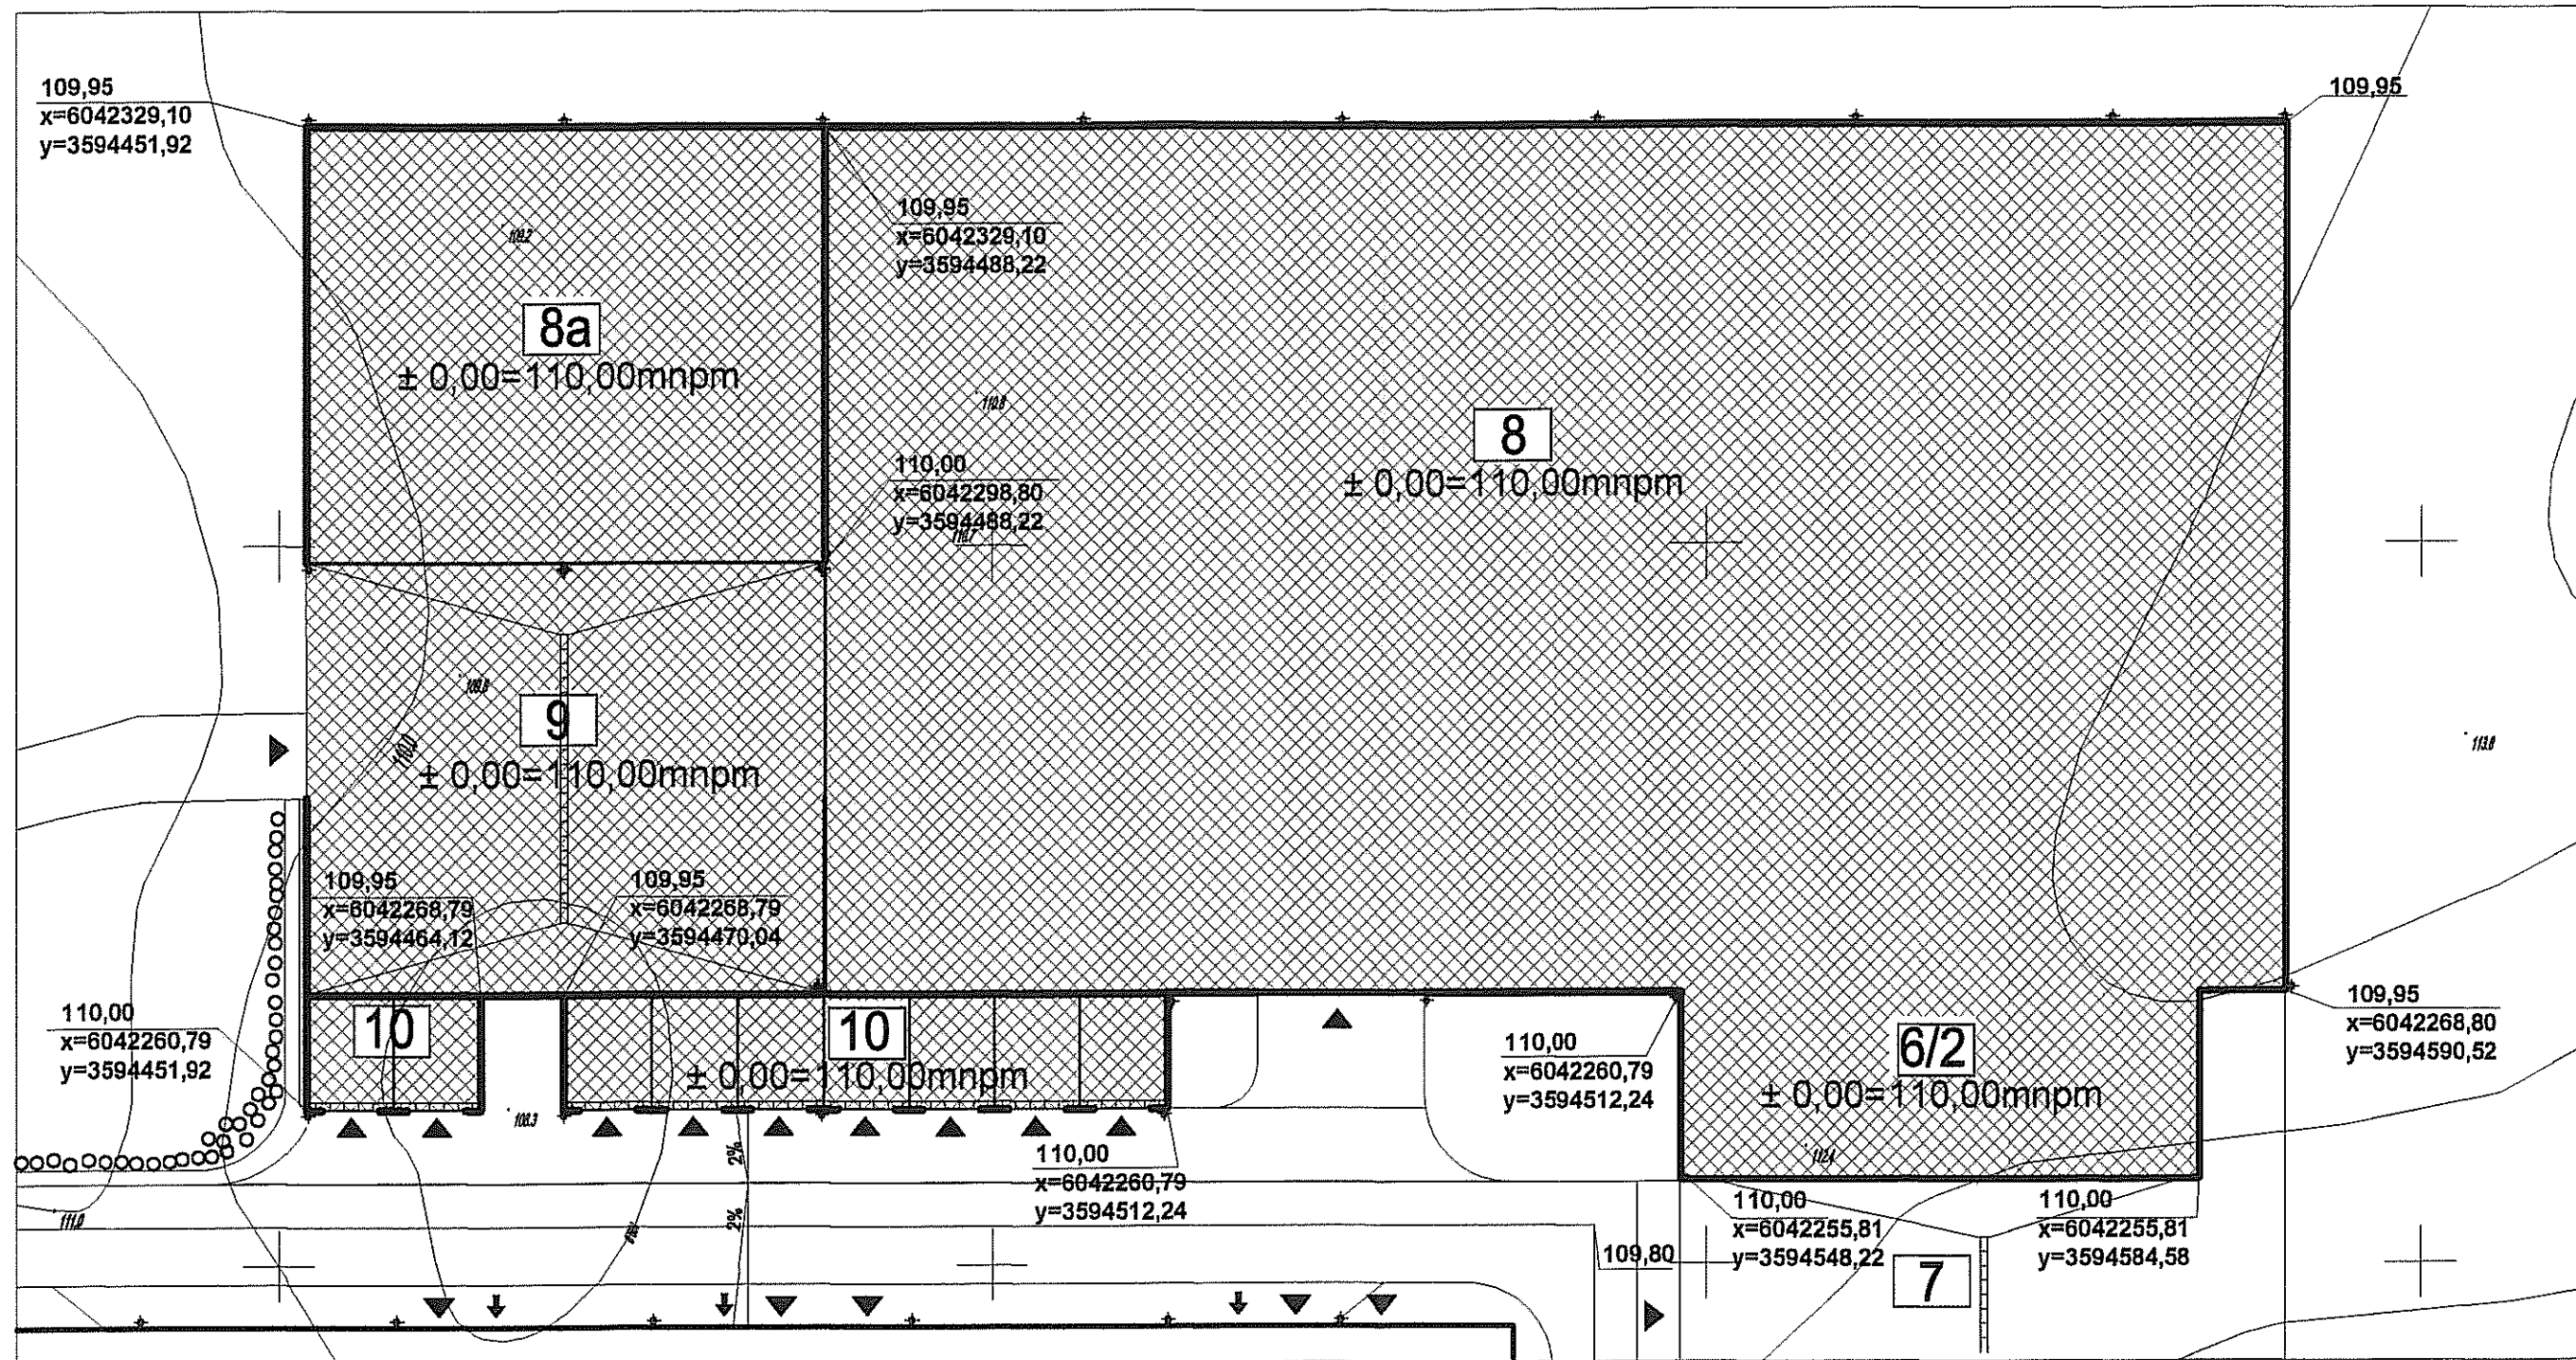

LEGENDA:



PROJEKTOWANE BUDYNKI



PROJEKTOWANE WIATY



WJAZD

 


WEJŚCIE


109,95
x=6042268,80
y=3594590,52

RZĘDNA TERENU W NAROŃNIKU OBIEKTU


WSPÓRZĘDNE NAROŃNIKA - poziom odniesienia "Kronsztadt"

Inwestor: Gmina Miejska Starogard Gdański 83-200 Starogard Gdański ul. Gdańska 6		Stadium: P.W.	Branża: A	Obiekt: 6/2, 8, 8a, 9, 10/1 Zespół wiat, placów i boksy.	
Inwestycja: ZAKŁAD UTYLIZACJI ODPADÓW STARY LAS wraz z infrastrukturą towarzyszącą		Tytuł projektu: Projekt wykonawczy Architektoniczny			
		Nazwa rys.: Plan sytuacyjny			
Wykonawca dokumentacji KONSORCJUM:		Projektował: mgr inż.arch. Mariusz Roszak mgr inż.arch. Katarzyna Ziemiak		Upr. nr: 2982/Gd/87	
	Przedsiębiorstwo J. A. T. Sp. z o.o. 80-365 Gdańsk ul. Czarny Dwór 8 A	Sprawdził: mgr inż.arch. Jan Swędziński		Upr. nr: 2985/Gd/87	
	NORD INVESTMENTS S.A. 80-747 Gdańsk ul. Toruńska 12	Data: 02.2005	Skala: 1 : 500	Nr arch. proj.: 2024/05 - A	Nr rys: A.0


Profil podłączenia wpustu do studni ST9

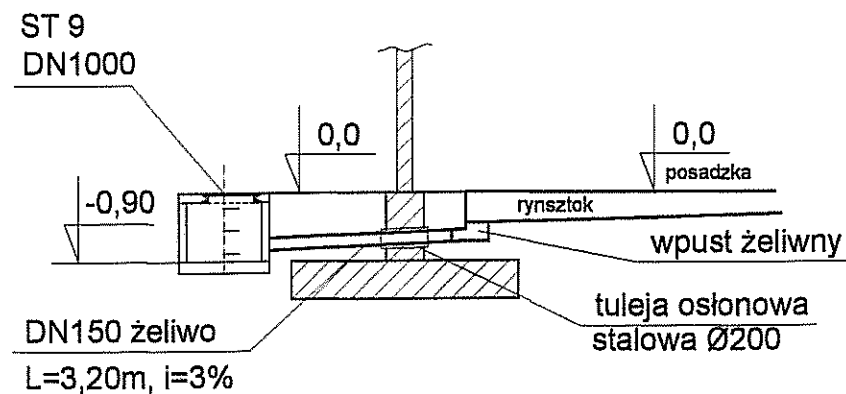


Profil podłączenia wpustu do studni ST12

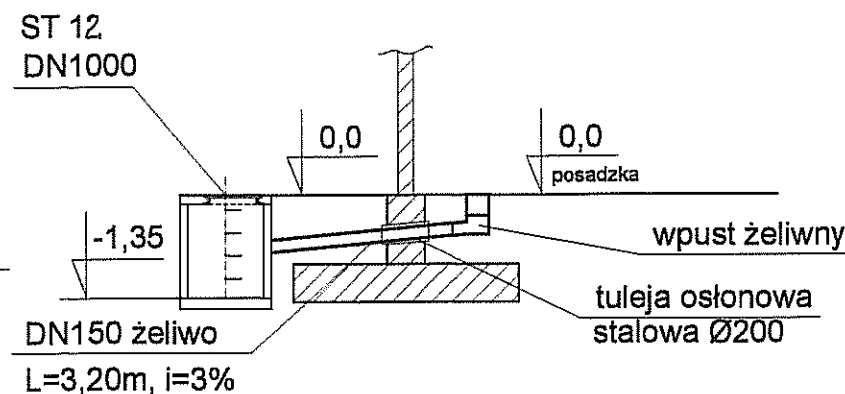


Profil podłączenia wpustu do studni ST1

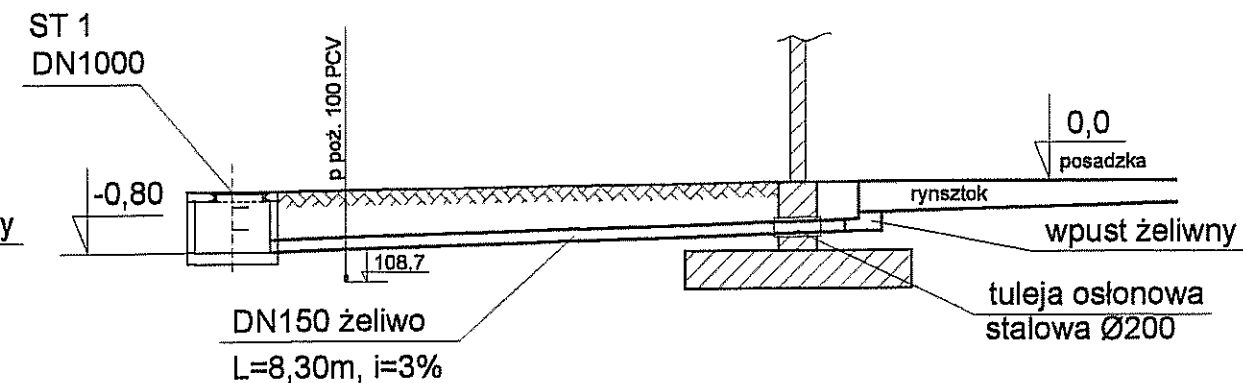


Profil podłączenia wpustu do studni ST10

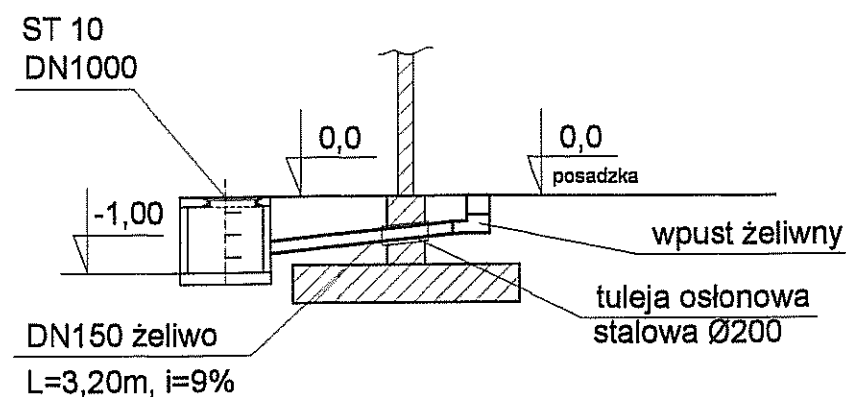


Profil podłączenia wpustu do studni ST11

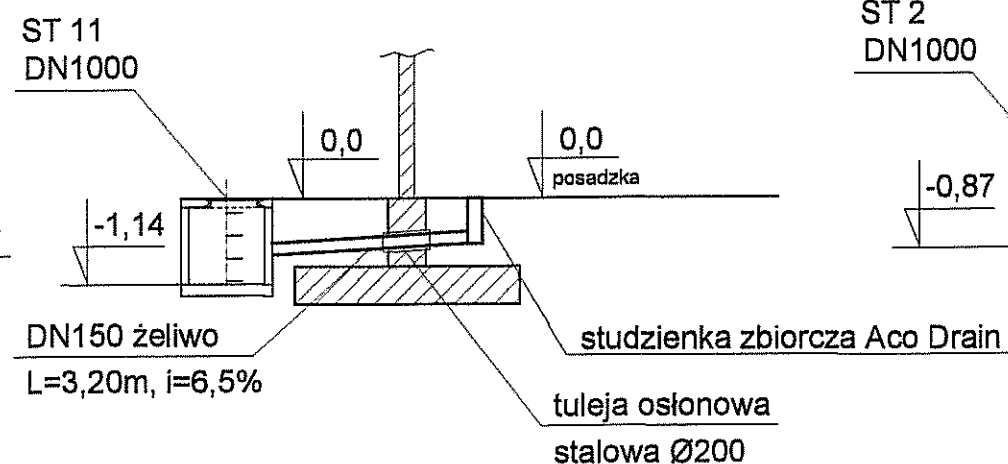


Profil podłączenia wpustu do studni ST2



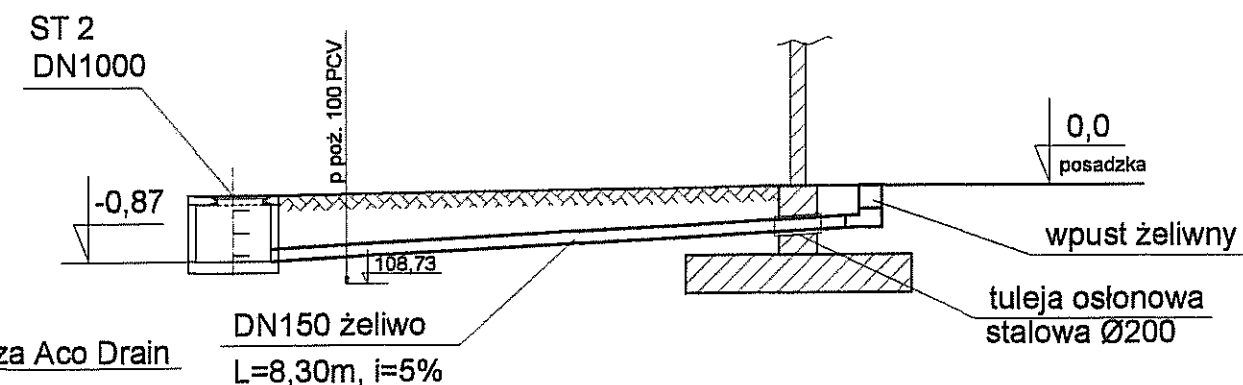


Profil podłączenia wpustu do studni ST3

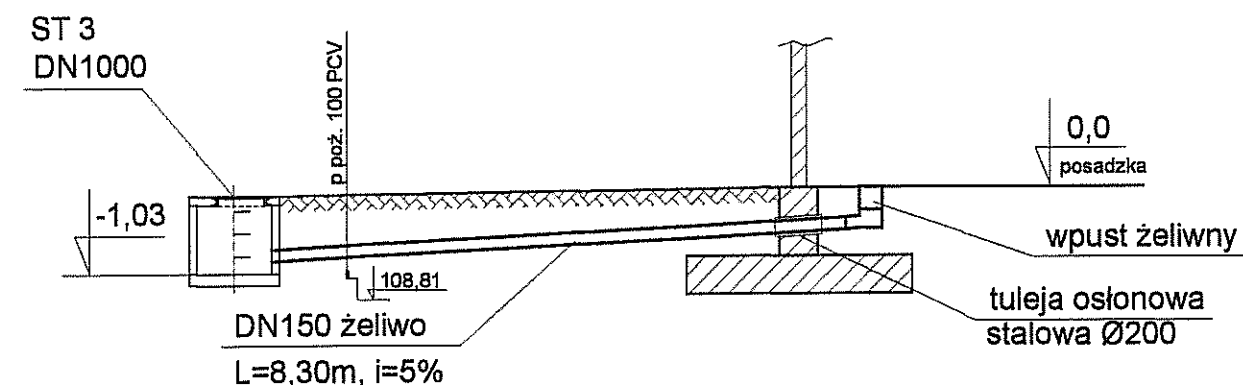

Profil podłączenia wpustu do studni ST4

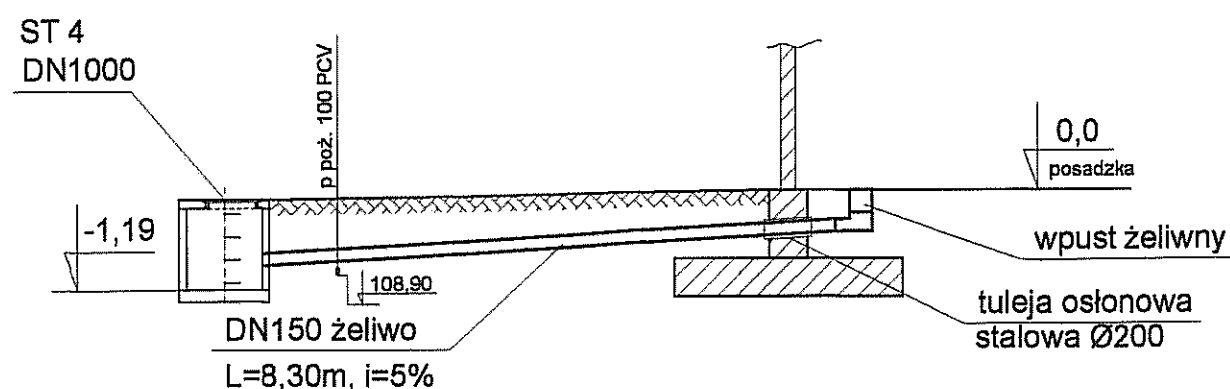

 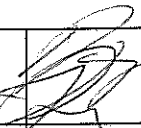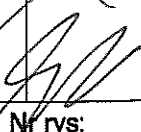Inwestor: Gmina Miejska Starogard Gdański 83-200 Starogard Gdański ul. Gdańska 6		Stadium:	Branża:	Obiekt: Obiekt nr 6/2, 8, 8a, 9 10/1 Zespół wiat, placów i boksy	
		P.W.	S		
Inwestycja: ZAKŁAD UTYLIZACJI ODPADÓW Stary Las wraz z infrastruktura towarzysząca		Tytuł projektu: P.W. Odcieków technologicznych			
		Nazwa rys.: Profile podłączeń wpustów do studni			
Wykonawca dokumentacji KONSORCJUM:		Projektował: mgr inż. Wojciech Damps inż. Jan Rzeznik		Upr. nr:	
				725/Gd/82	
Przedsiębiorstwo J. A. T. Sp. z o.o. 80-365 Gdańsk ul. Czarny Dwór 8 A		Sprawdził: mgr inż. Grzegorz Zych		Upr. nr:	
				4130/Gd/89	
 NORD INVESTMENTS S.A. 80-747 Gdańsk ul. Toruńska 12		Data:	Skala:	Nr arch. proj.:	Nr rys:
		15.02.2005	1 : 100	2024/05-S	S-2