


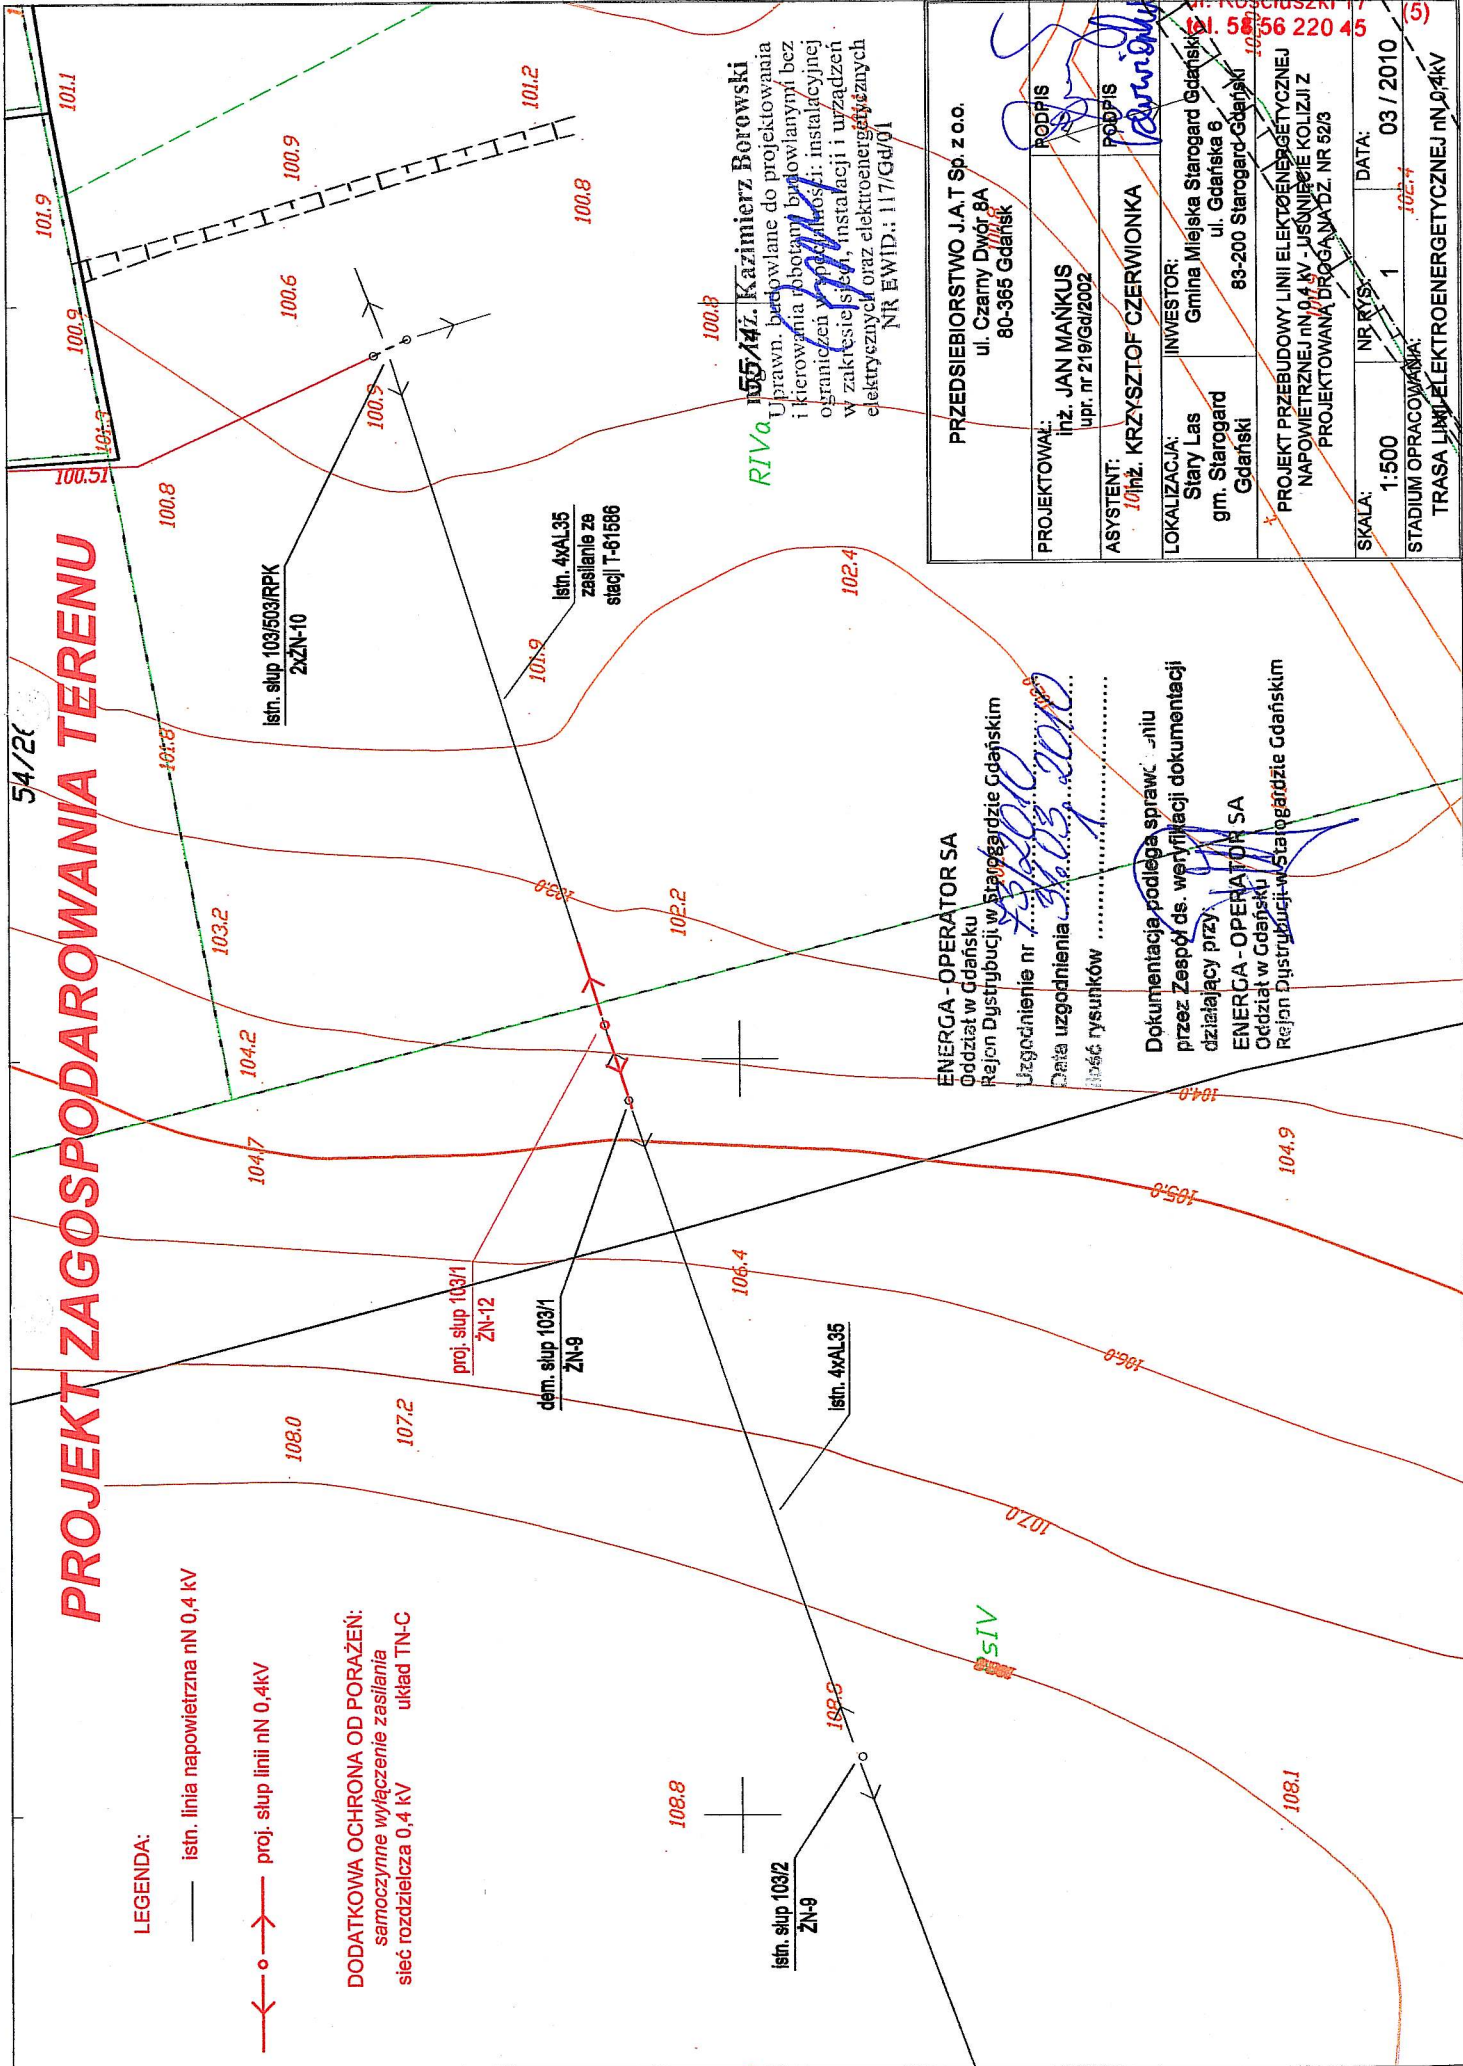

PROJEKT ZAGOSPODAROWANIA TERENU

54/2010

LEGENDA:

- istn. linia napowietrzna nN 0,4 kV
- o —>— proj. słup linii nN 0,4kV

DODATKOWA OCHRONA OD PORAŻENÍ:
samoczynne wyłączenie zasilania
sieć rozdzielcza 0,4 kV
układ TN-C

PRZEDSIĘBIORSTWO J.A.T Sp. z o.o.
ul. Czarny Dwór 8A
80-365 Gdańsk

PROJEKTOWAŁ:
Inż. JAN MAŃKUS
upr. nr 219/Gd/2002

ASYSTENT:
Inż. KRZYSZTOF CZERWIONKA

LOKALIZACJA:
Stary Las
gm. Starogard
Gdański

INWESTOR:
Gmina Miejska Starogard Gdański
ul. Gdańska 6
83-200 Starogard-Gdański

PROJEKT PRZEBUDOWY LINII ELEKTROENERGETYCZNEJ
NAPOWIETRZNEJ nN 0,4 kV - USUNIĘCIE KOLIZJI Z
PROJEKTOWANĄ DROGĄ NA DZ. NR 52/3

SKALA:
1:500

STADIUM OPRACOWANIA:
TRASA LINII ELEKTROENERGETYCZNEJ nN 0,4kV

DATA:
03 / 2010

NR RYS:
1

NR EWID.:
117/Gd/01

ENERGA - OPERATOR SA
Oddział w Gdańsku
Rejon Dystrykcji w Starogardzie Gdańskim

Uzgodnienie nr ...
Data uzgodnienia ...
Podpis rysunków ...

Dokumentacja podlega sprawce - niu
przez Zespół ds. weryfikacji dokumentacji
działający przy
ENERGA - OPERATOR SA
Oddział w Gdańsku
Rejon Dystrykcji w Starogardzie Gdańskim

STAROSTA STAROGARDZKI
83-200 Starogard Gdański