


**PLAN EWAKUACJI I ROZMIESZCZENIA SPRZĘTU PRZECIWPOŻAROWEGO
BUDYNEK NR 4a - OBIEKT SOCIALNY DLA PRACOWNIKÓW SORTOWNI I KOMPOSTOWNI**

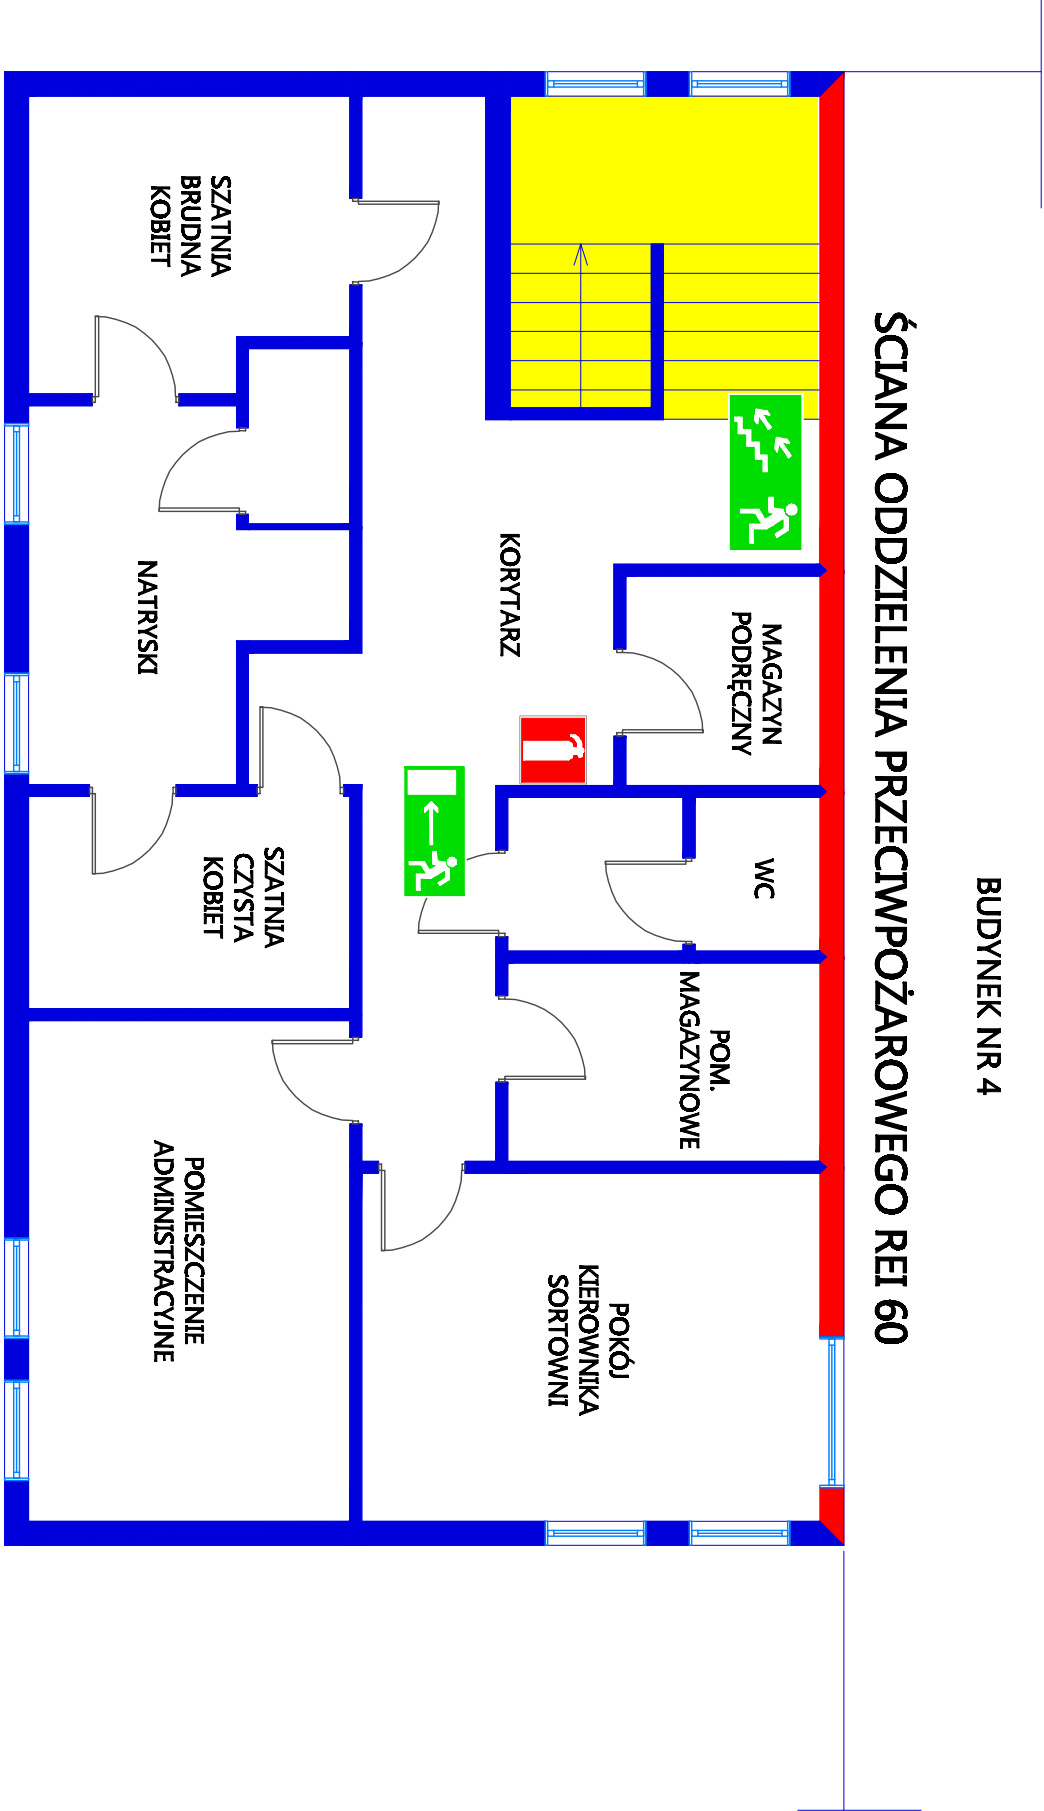

- GAŚNICA



- KIERUNEK EWAKUACJI

LICZBA OSÓB NA KONDYGNACJI: 2 STAŁYCH
UŻYTKOWNIKÓW, WSZYSTKICH OSÓB<25

DANE BUDYNKU:
budynek niski, dwukondygnacyjny, ZL III, klasa odporności pożarowej "D",
powierzchnia użytkowa 194,20 m², kubatura: 773,00m³

RZUT PIĘTRA
SKALA 1:75